





1 PLANTA DE IMPLANTAÇÃO EXISTENTE
ESCALA 1/75

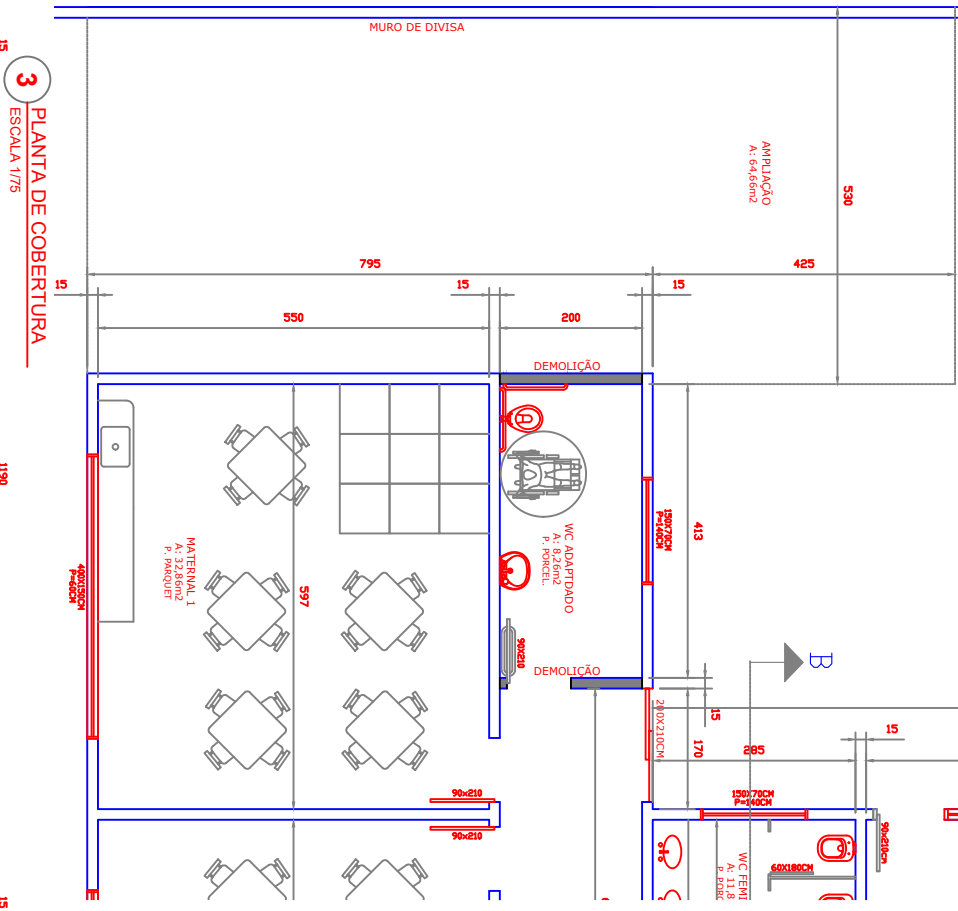

3 PLANTA DE COBERTURA
ESCALA 1/75

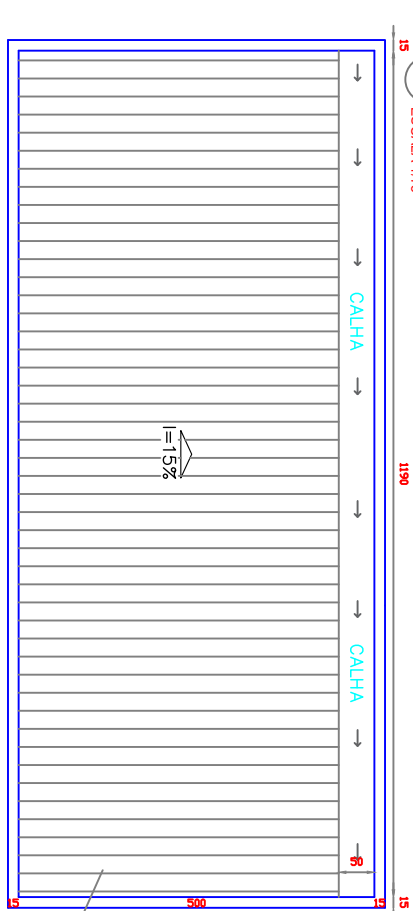

2 PLANTA DE IMPLANTAÇÃO AMPLIAÇÃO
ESCALA 1/75

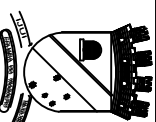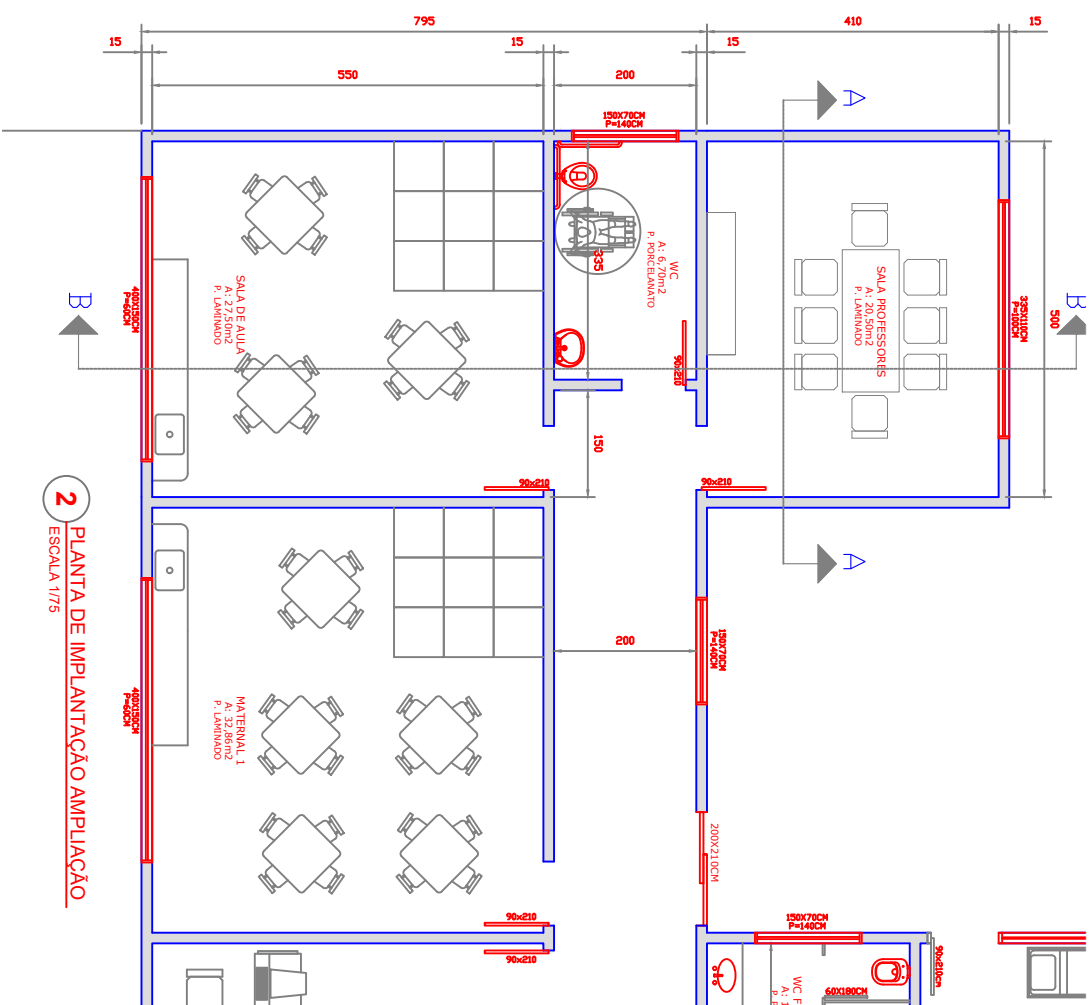

MUNICÍPIO DE JUÍZ DE FORA
SECRETARIA MUNICIPAL DE EDUCAÇÃO

RUA 15 DE NOVEMBRO, 593 - CENTRO DE JUÍZ / FONE 3332 - 9044

TÍTULO: PROJETO ARQUITETÔNICO

RESPONSÁVEL TÉCNICO: MATIAS SAUSEN FEIL

ASSUNTO: AMPLIAÇÃO

ESCALA: 1/75


FOLHA: 01

CLIENTE: E.M.E.I. CASA DA CRIANÇA


REVISOR: MATIAS

DATA: SETEMBRO, 2026


1 PLANTA BAIXA
ESCALA 1/75

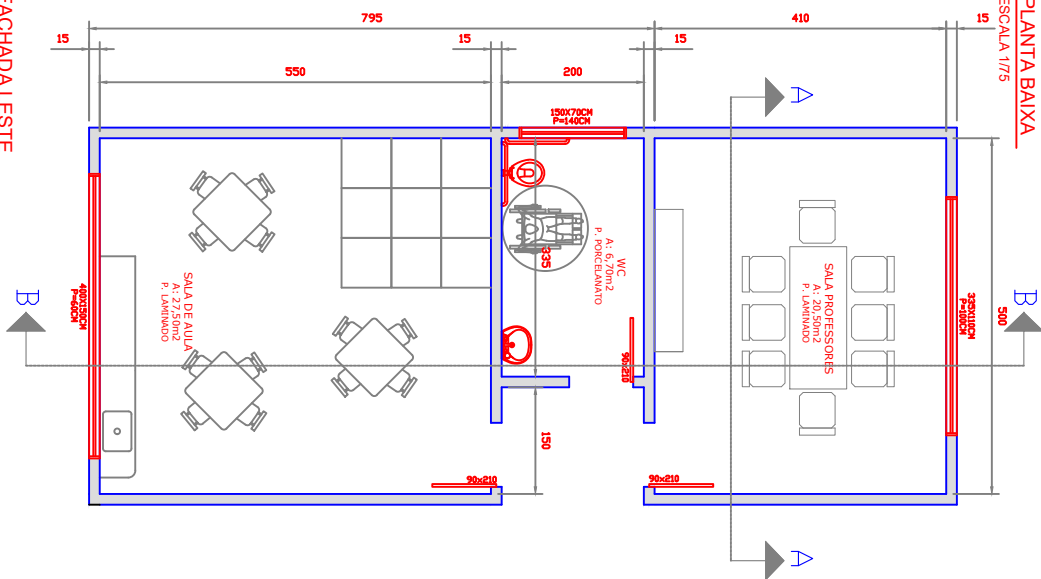



2 FACHADA LESTE
ESCALA 1/75

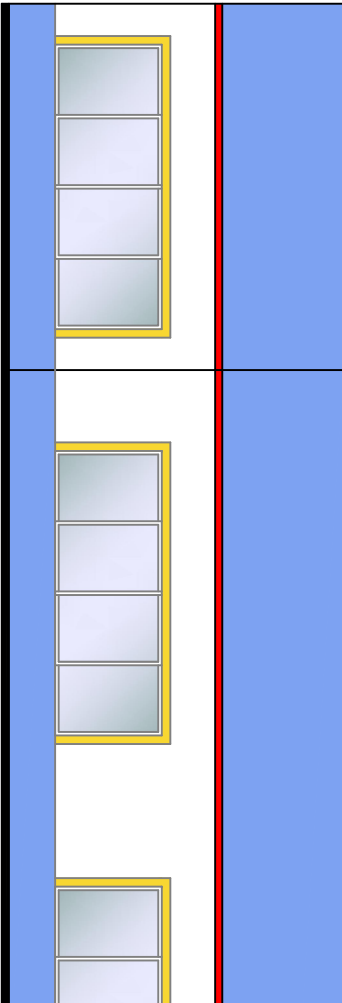

3 CORTE BB
ESCALA 1/75

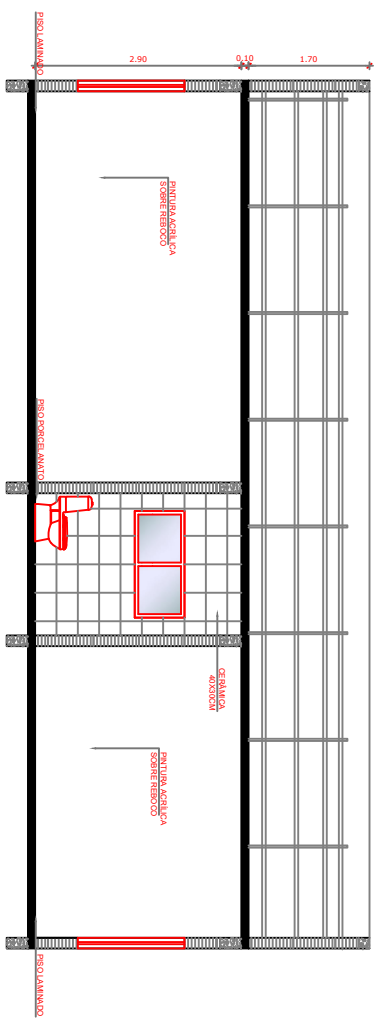

4 CORTE AA
ESCALA 1/75

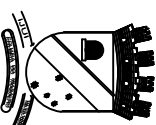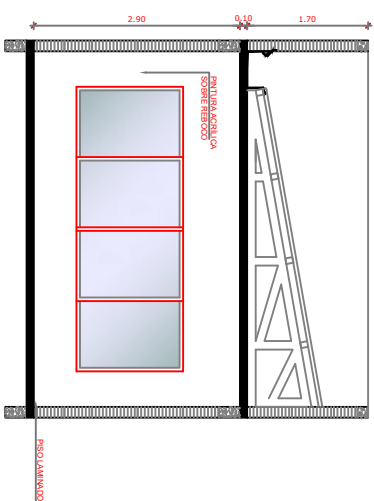

MUNICÍPIO DE JUÍZ DE FORA
SECRETARIA MUNICIPAL DE EDUCAÇÃO

RUA 15 DE NOVEMBRO, 593 – CENTRO DE JUÍZ DE FORA / FONE 3332 – 9044

TÍTULO: PROJETO ARQUITETÔNICO RESPONSÁVEL TÉCNICO: MATIAS SAUSEN FEIL

ASSUNTO: AMPLIAÇÃO ESCALA: 1/75 FOLHA: 02


CLIENTE: E.M.E.I. CASA DA CRIANÇA REVISOR: MATIAS DATA: SETEMBRO, 2026

1 PLANTA DE LOCAÇÃO DE ESTACAS

SE

2 PLANTA DE FÔRMAS - FUNDAÇÕES

3 PLANTA DE FÔRMAS - COBERTURA

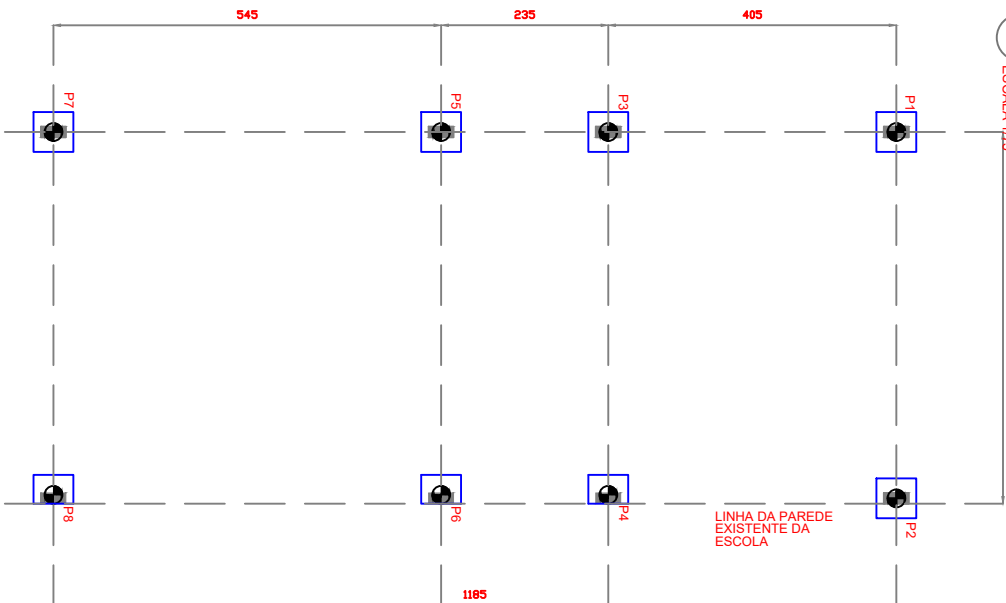

4 BLOCOS E ESTACAS


ESCALA 1/75

BLOCOS

1025

Paleta




ESC 1:50

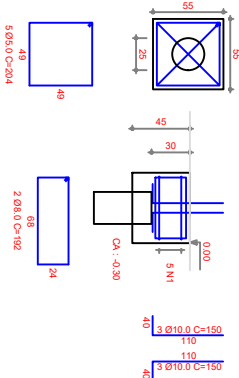

DETALHE DA ESTACA

Ø 25 cm

ARMADURA DE FUSTE

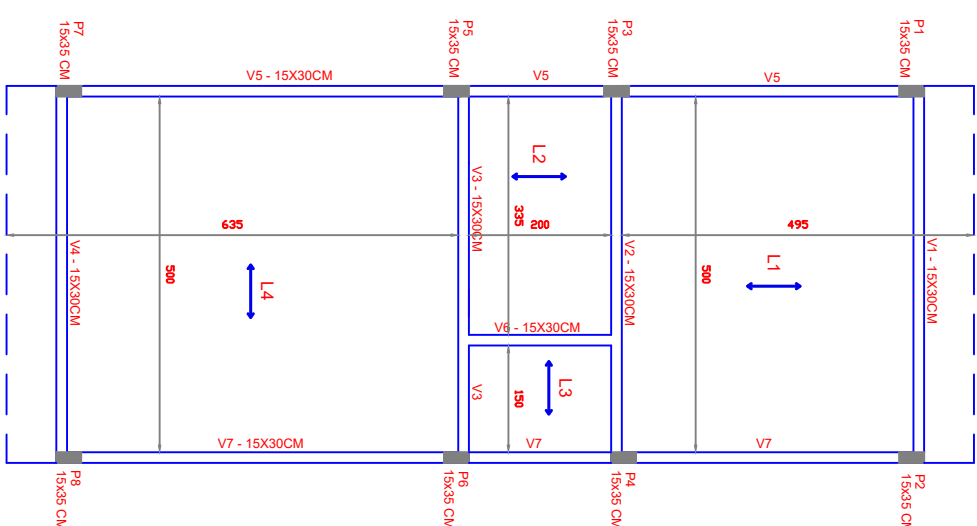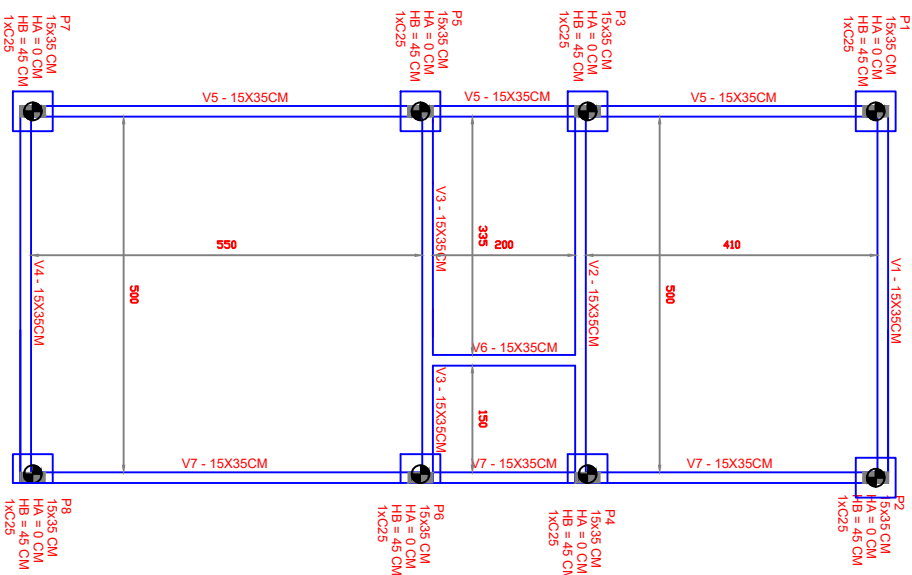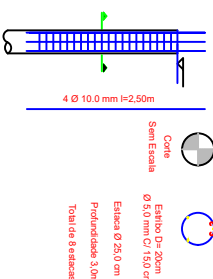

MUNICÍPIO DE JUIZ DE FORA

SECRETARIA MUNICIPAL DE EDUCAÇÃO

RUA 15 DE NOVEMBRO, 593 - CENTRO DE JUIZ / FONE 3332 - 9044

TÍTULO

PROJETO ESTRUTURAL

RESPONSÁVEL TÉCNICO

MATIAS SAUSEN FEIL

ASSUNTO

AMPLIAÇÃO

ESCALA

1:75

FOLHA

03

CLIENTE









E.M.E.I. CASA DA CRIANÇA

REVISOR

MATIAS

DATA

SETEMBRO, 2026

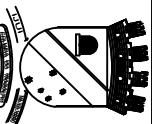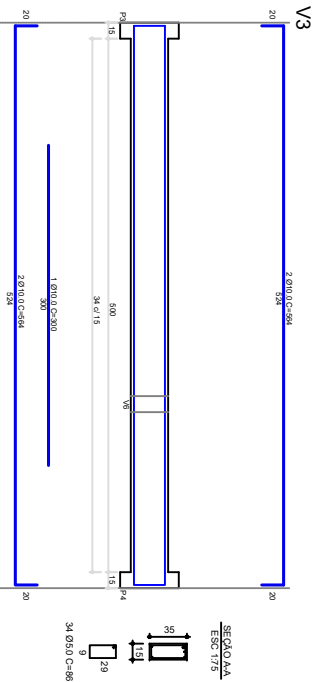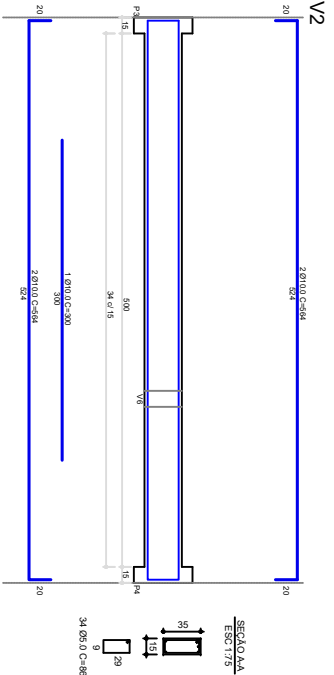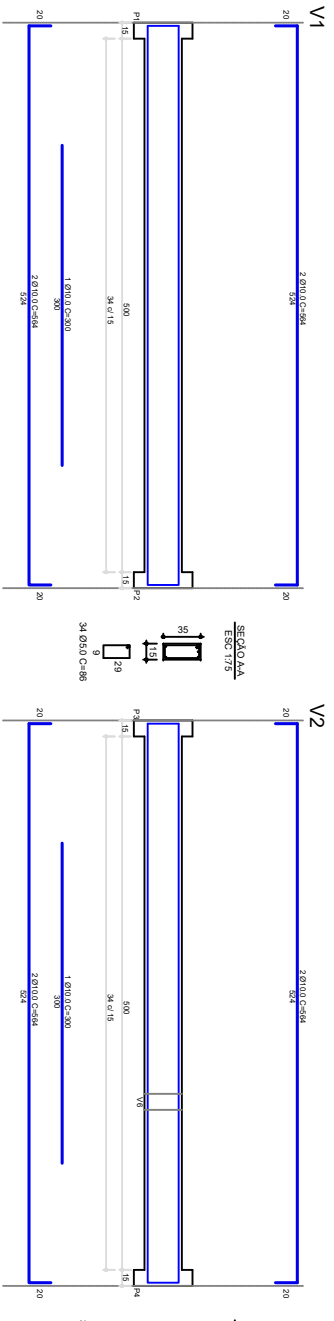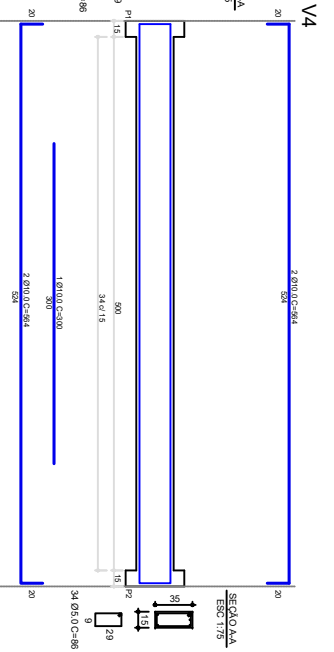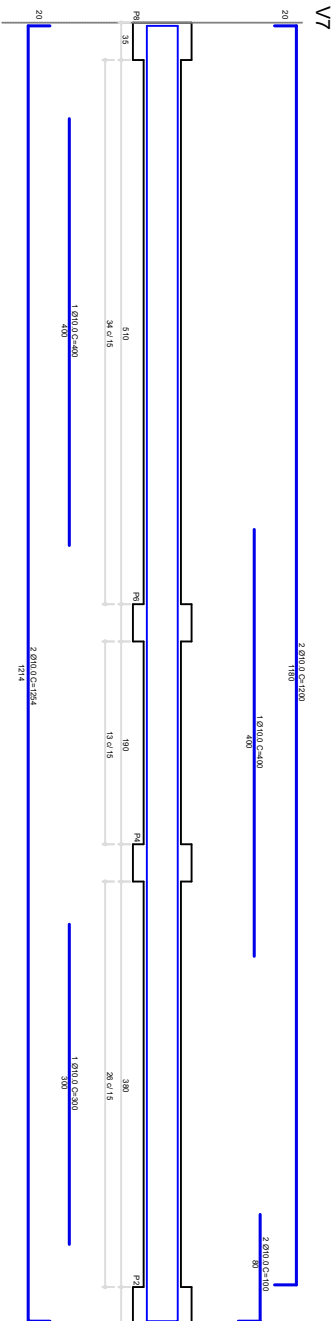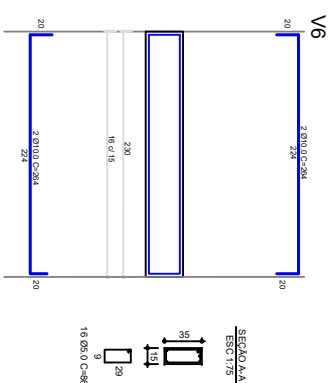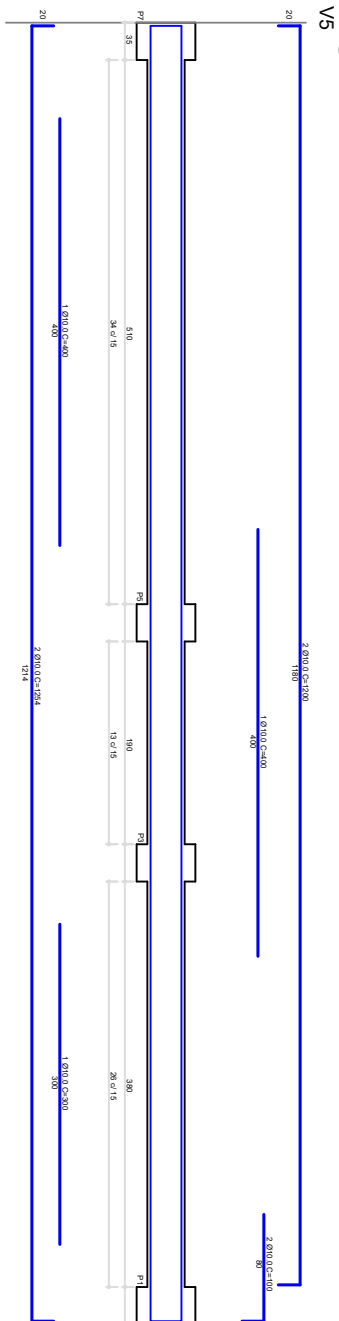

MUNICÍPIO DE JUIZ DE FORA

SECRETARIA MUNICIPAL DE EDUCAÇÃO

RUA 15 DE NOVEMBRO, 593 – CENTRO DE JUIZ / FONE 3332 – 9044

TÍTULO: PROJETO ESTRUTURAL

RESPONSÁVEL TÉCNICO: MATIAS SAUSEN FEIL

ASSUNTO: AMPLIAÇÃO





ESCALA: 1/50

FOLHA: 04

CLIENTE: E.M.E.I. CASA DA CRIANÇA

REVISOR: MATIAS

DATA: SETEMBRO, 2026

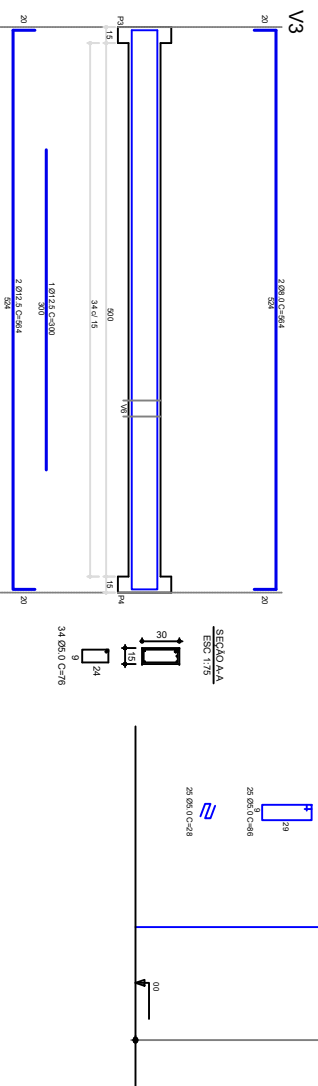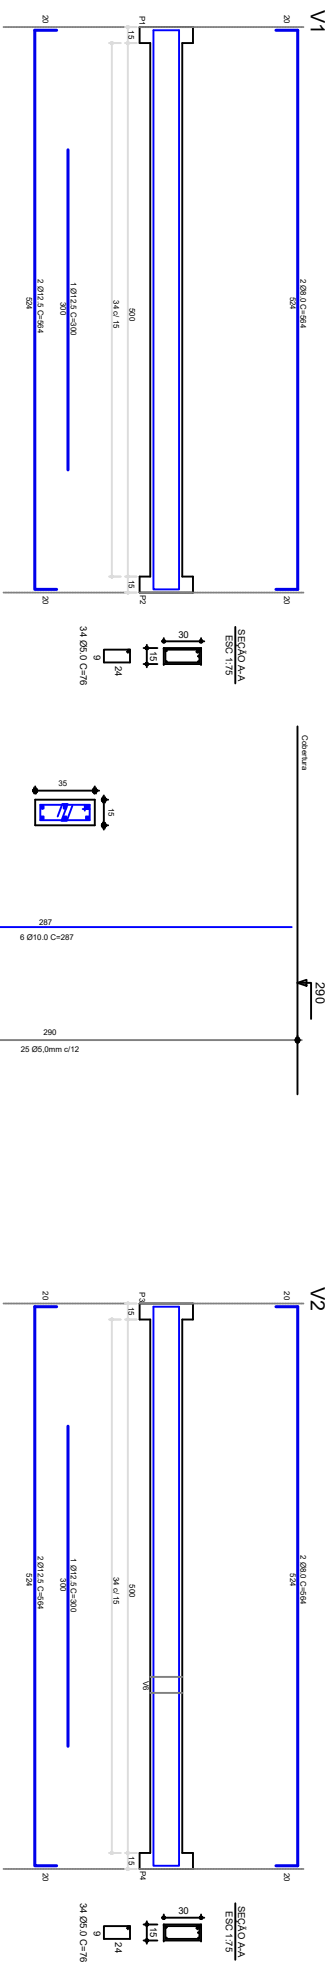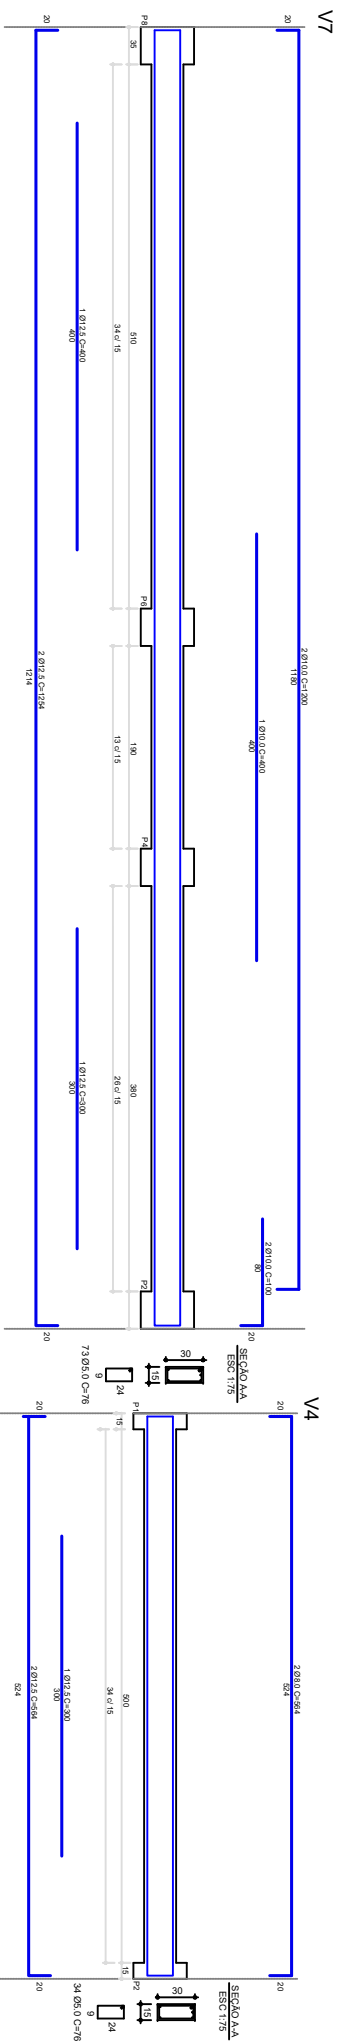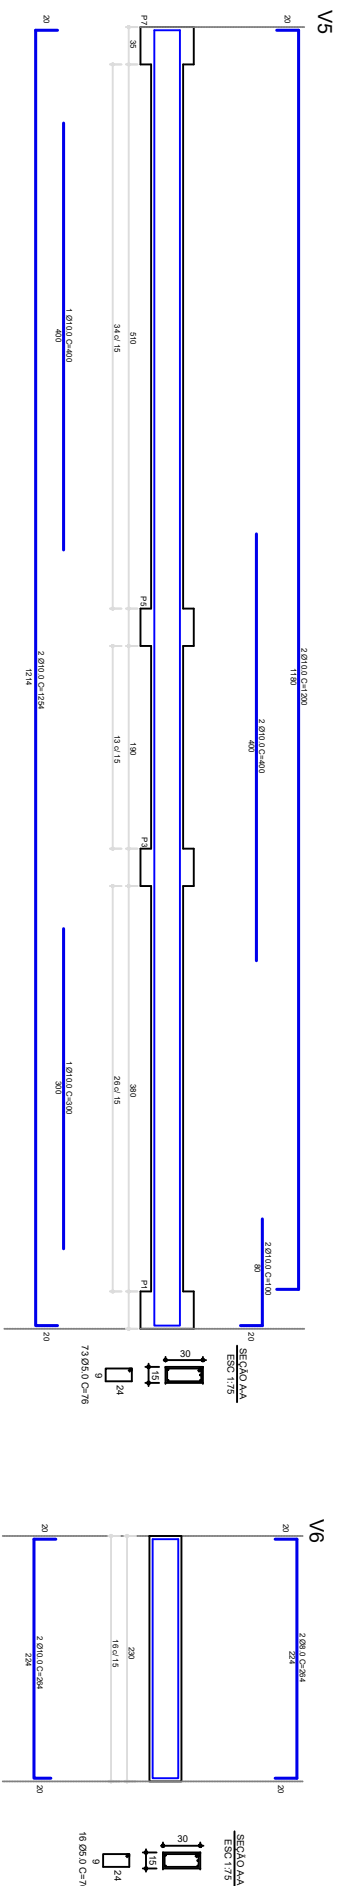

MUNICÍPIO DE JUI
SECRETARIA MUNICIPAL DE EDUCAÇÃO

RUA 15 DE NOVEMBRO, 593 - CENTRO DE JUI / FONE 3332 - 9044

PROJETO ESTRUTURAL

MATIAS SAUSEN FEIL

ASSUNTO: AMPLIAÇÃO

ESCALA:
1:50

50


CLIENTE:
E.M.E.I. CASA DA CRIANÇA

REVISOR:
MATIAS

DATA:
SETTEMBRO, 2021

1 PROJETO ELÉTRICO

ESCALA 1/75

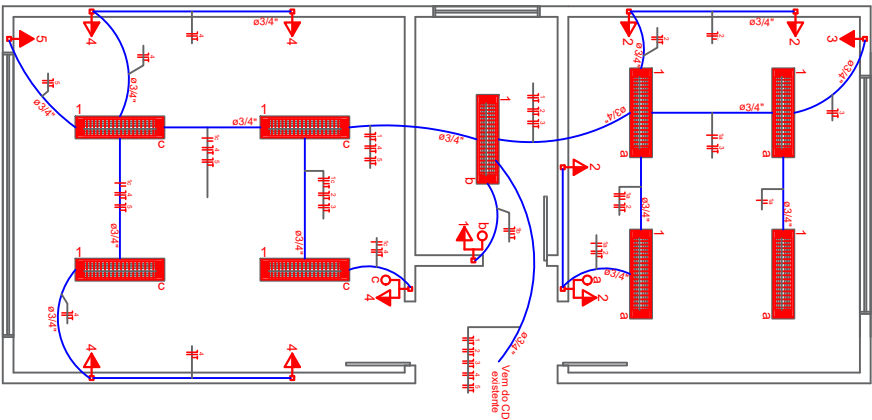


Ampliação do Quadro de Cargas

Circuito	Descrição	Esquema	Tensão (V)	Iluminação (W)	Tratamento (W)	Pot. Total (W)	Nº de pontos	Escala (mm)	Dist. (m)	R	S	T
1	Iluminação	F-N+T	220 V	720	1	820	3,72	2,5	10,0	X		
2	Tomadas	F-N+T	220 V	4	4	400	1,82	2,5	10,0	X		
3	Tomadas	F-N+T	220 V	4	4	400	1,82	2,5	10,0	X		
4	Tomadas	F-N+T	220 V	4	4	400	1,82	2,5	10,0	X		
5	Tomadas	F-N+T	220 V	4	4	400	1,82	2,5	10,0	X		
TOTAL						1.220	5,68	2,5	10,0	X		

Item	Descrição	Quantidade
1	Iluminação	1
2	Tomadas	2
3	Tomadas	2
4	Tomadas	2
5	Tomadas	2

2 PROJETO SANITÁRIO

ESCALA 1/75

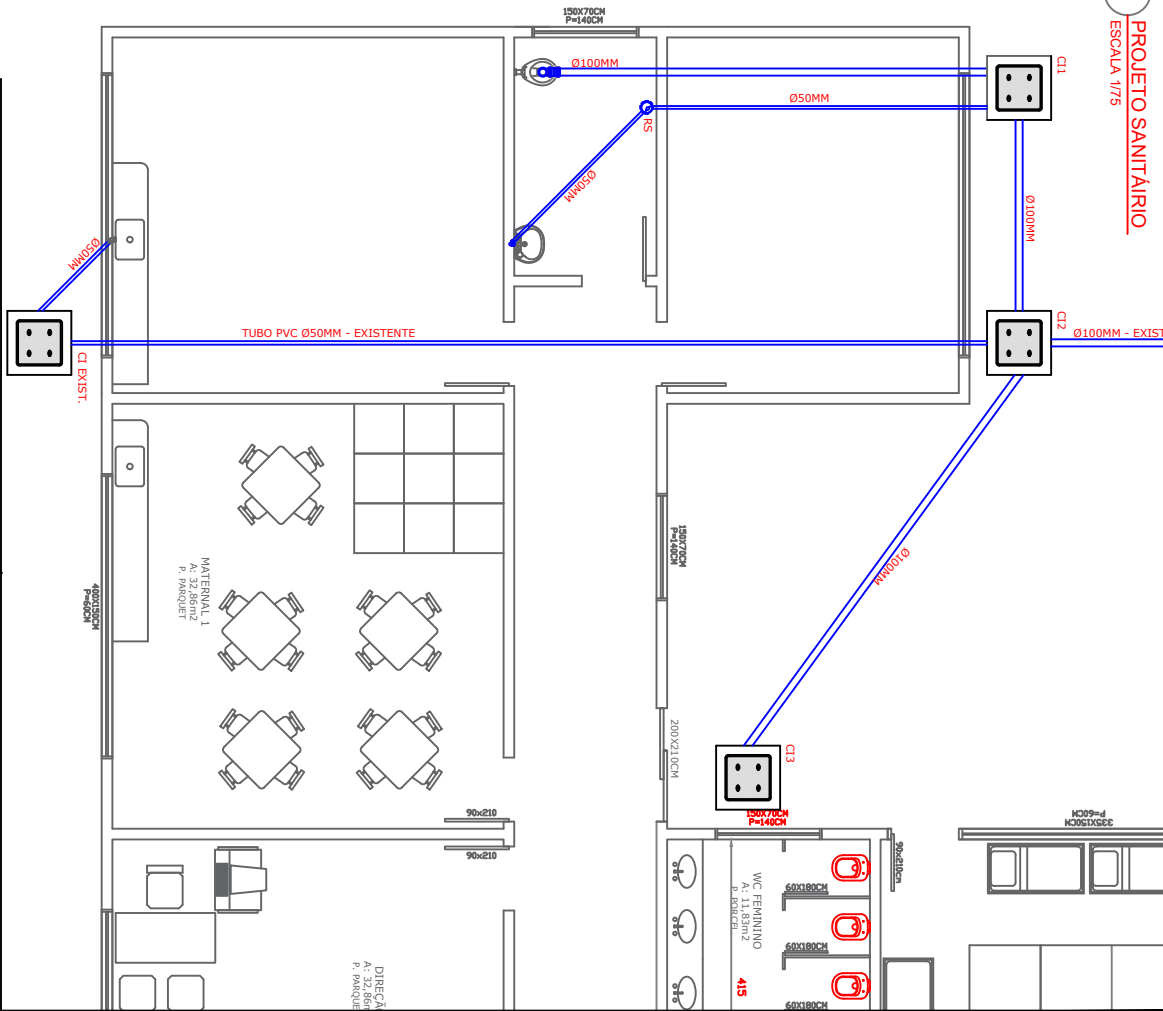

MUNICÍPIO DE JUÍZ DE FORA
SECRETARIA MUNICIPAL DE EDUCAÇÃO

RUA 15 DE NOVEMBRO, 593 – CENTRO DE JUÍZ / FONE 3332 – 9044

TÍTULO: PROJETO ELÉTRICO E HIDRÁULICO

RESPONSÁVEL TÉCNICO: MATIAS SAUSEN FEIL


ASSUNTO: AMPLIAÇÃO

CLIENTE: E.M.E.I. CASA DA CRIANÇA



DATA: SETEMBRO, 2026

PROJEC

ESCALA 1/75

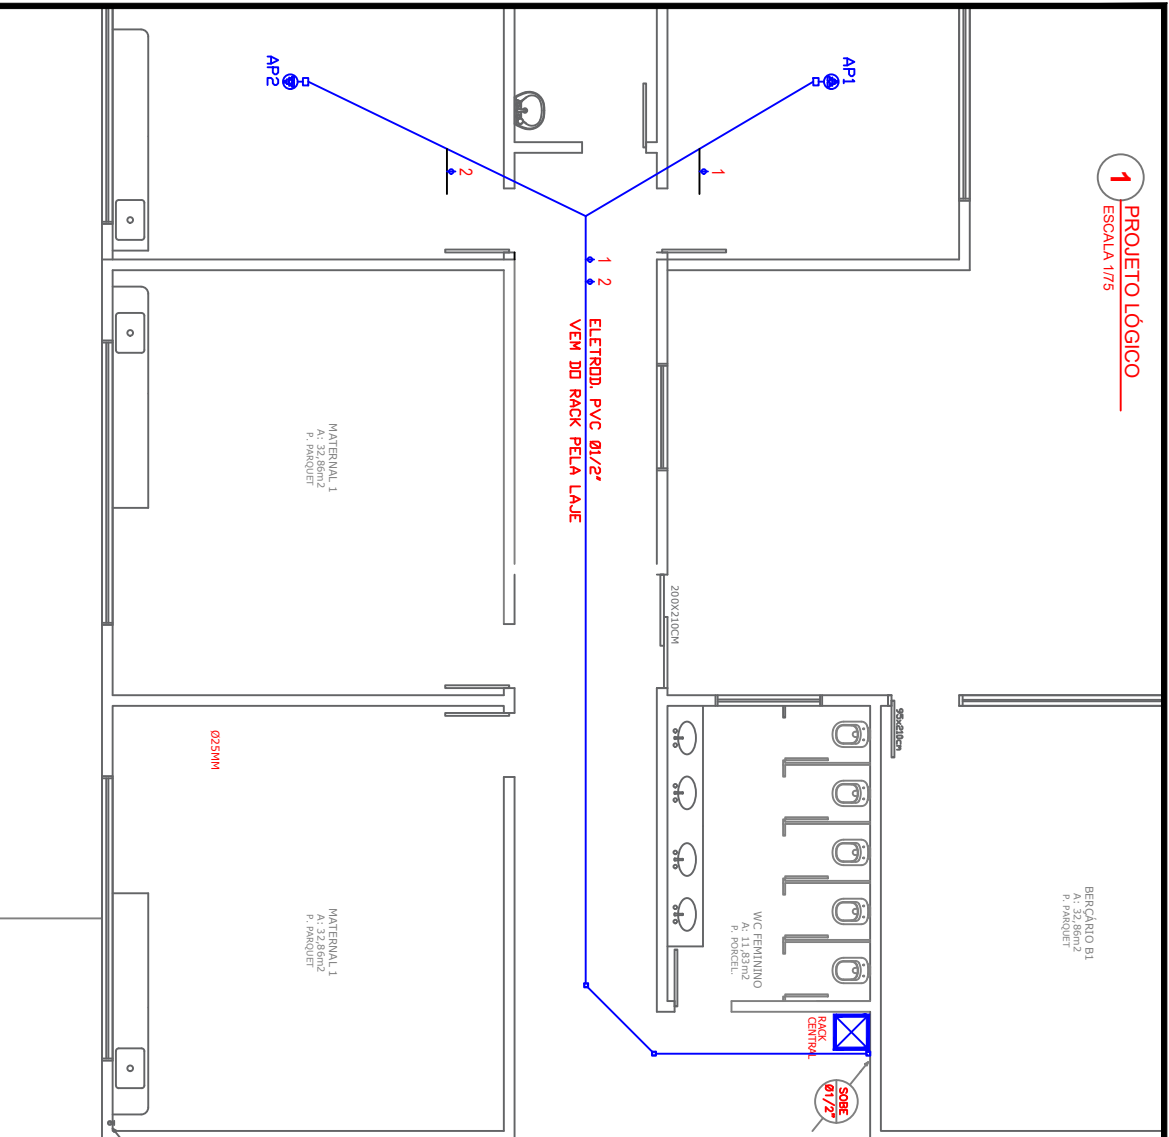

2
PROJEI
ESCALA 1/75

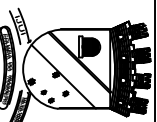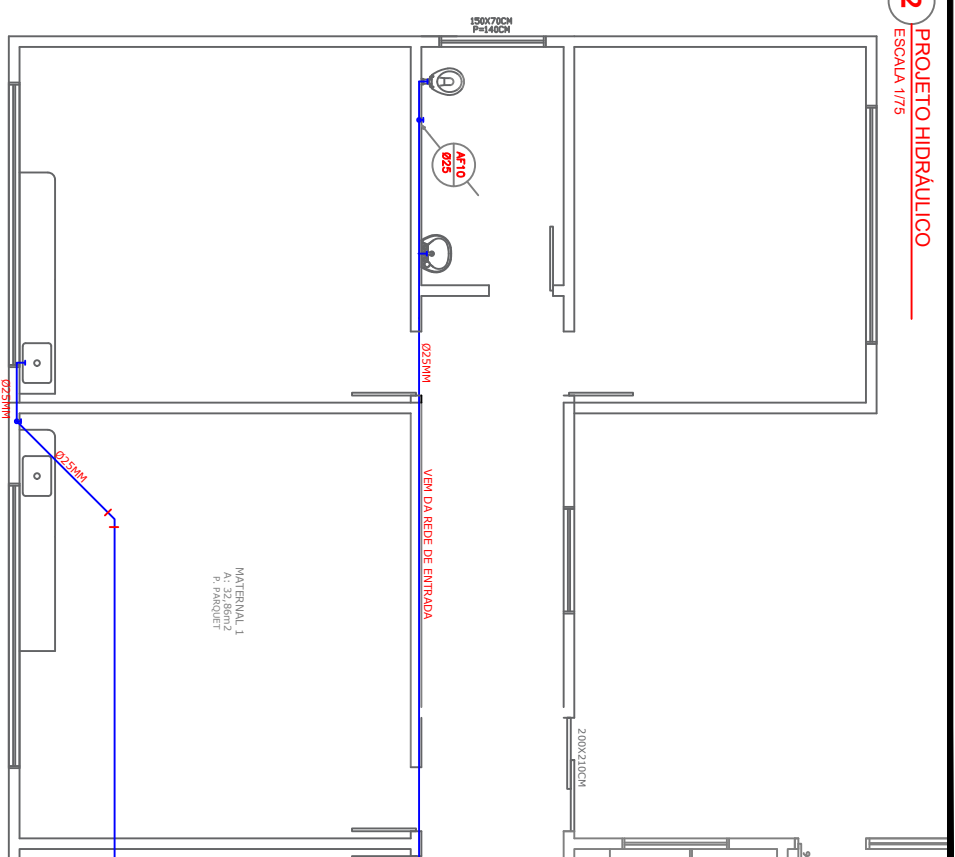

MUNICÍPIO DE JUJUI
SECRETARIA MUNICIPAL DE EDUCAÇÃO

RUA 15 DE NOVEMBRO, 593 - CENTRO DE JUI / FONE 3332 - 9044

TÍTULO	RESPONSÁVEL TÉCNICO:
PROJETO ELÉTRICO E HIDRÁULICO	MATIAS SAUSEN FEIL

ASSUNTO: AMPLIAÇÃO

ESCALA: 1:75

FOLHA: 07

CLIENTE: _____ REVISOR: _____ DATA: _____

CLIENTE: E.M.E.I. CASA DA CRIANÇA

REVISOR: MATIAS

DATA: SETEMBRO, 2026