

Diagrama de um poste de iluminação com duas lâmpadas. O diagrama mostra a passagem do cabo pp (cabo de proteção) através do poste. O cabo pp entra no poste e passa por uma caixa de passagem. O cabo pp é conectado ao aterramento (engastamento do aterramento) e ao trocador de lâmpadas (trocar lâmpadas queimadas). O cabo pp também passa por uma caixa de passagem (caixa de passagem) e sai do poste. O diagrama também mostra o engastamento do aterramento (engastamento do aterramento) e o cabo pp (cabo pp).

Diagrama de uma caixa de passagem para eletroduto, mostrando a instalação de uma haste de aterramento e a aplicação de fita condutiva. As dimensões e componentes são:

- Dimensões:**
 - Altura total da caixa: 0,6m
 - Altura da base: 0,2m
 - Altura da parede lateral: 0,1m
 - Diâmetro do eletroduto: 5cm
- Componentes e Materiais:**
 - Tampa caixa de passagem:** A tampa superior da caixa.
 - Eletroduto:** O tubo de passagem para o cabo.
 - Fita "Cuidado eletricidade":** Fita condutiva aplicada à parede lateral da caixa.
 - 5cm de brita 01:** Camada de brita na base da caixa.
 - haste de aterramento:** Haste metálica instalada na base da caixa para aterramento.

Diagrama de uma fita de cuidado elétrica. A fita tem uma largura total de 10cm e uma altura de 20cm. No topo, há uma fita amarela rotulada "Fita 'Cuidado Eletricidade'". No fundo, há um círculo rotulado "eletrodo".

[illegible]

Diagrama de uma porta metálica com vidro temperado e fechamento manual. A porta tem 157cm de largura e 136cm de altura. O vidro temperado tem 6mm de espessura. O marco é feito de tubo metálico 40x30 mm com parede de 1,2mm. A dobradiça é metálica soldável. A alça para cadeado tem 50mm. A porta é metálica extrudada com tubo metálico 20x20mm e espessura de 1,2 mm, com fechamento em chapa metálica mínima de 1,5mm.


Diagrama Elétrico e Situação
escala 1:150

Rua 15 de novembro

Rua Praça da republica

Rua Praça da republica

Rua Benjamin Constant

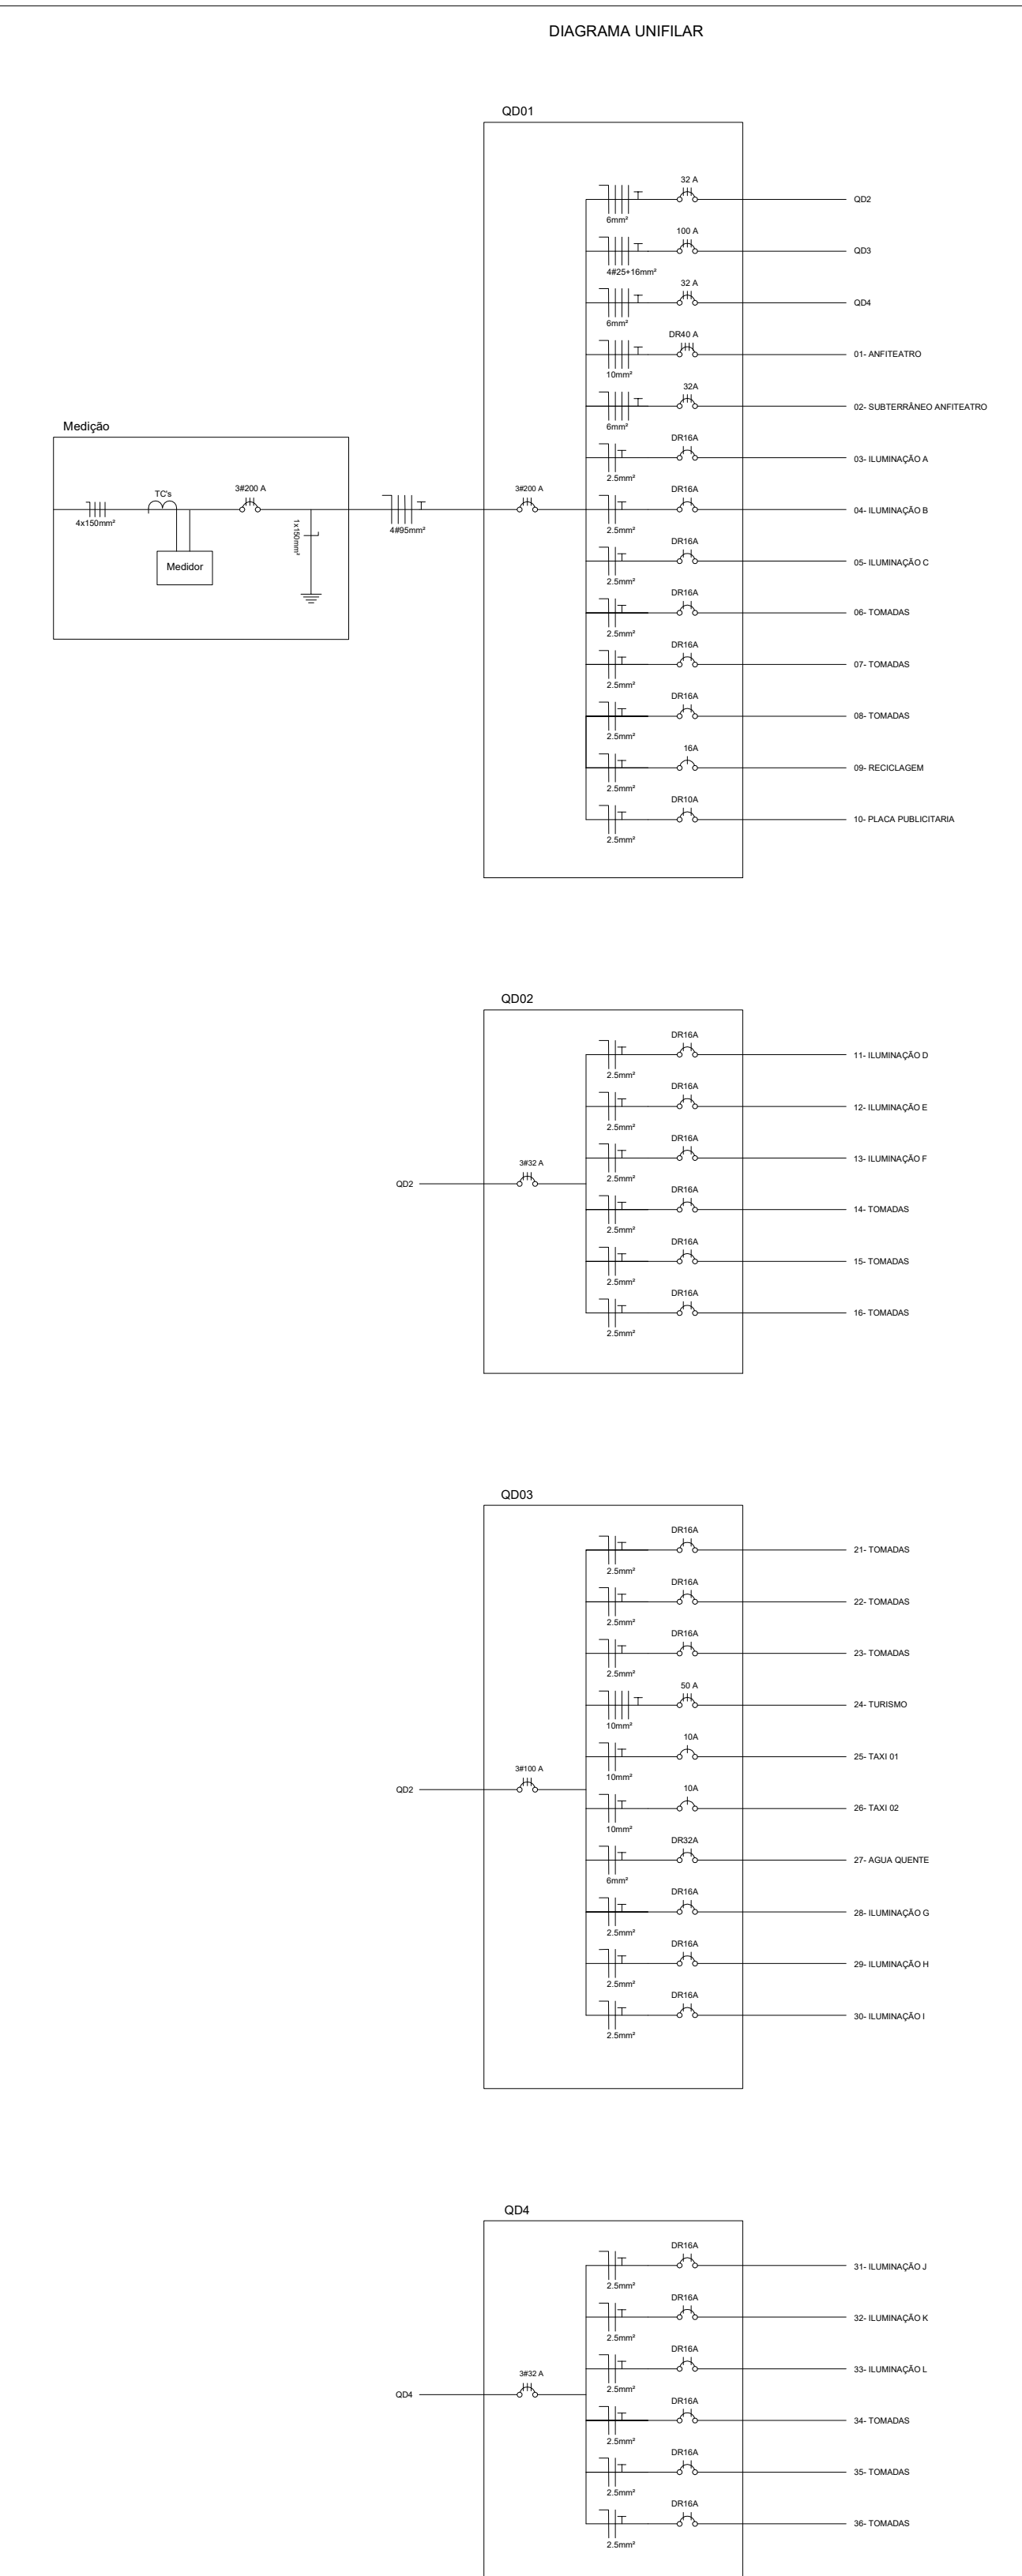

ID	Component	Description	BASIC DATA										BASIC DATA CHANGES										STATUS	REMARKS	CHANGED	TIMES	PERIOD																																																																																																																																																																																																																																																																																																																																																																																																																																																																																																																																																																																																																																																																																																																																																																																																																																																																																																																																																																																																																																																																																																						
			NO	NO	
LEGENDA	
	istituzione religiosa, Paese, Palazzo o con identificazione di titolo, istituzione ecc.
	istituzione religiosa con identificazione di titolo, istituzione ecc.
	istituzione religiosa con identificazione di titolo, istituzione ecc.
	istituzione religiosa con identificazione di titolo, istituzione ecc.
	istituzione religiosa con identificazione di titolo, istituzione ecc.
	istituzione religiosa con identificazione di titolo, istituzione ecc.
	istituzione religiosa con identificazione di titolo, istituzione ecc.
	istituzione religiosa con identificazione di titolo, istituzione ecc.

PLANTA DE SITUAÇÃO

Escala 1:500

Rua 15 de Novembro

Praça da Republica


Anfiteatro

Reciclagem

Rua Benjamin Constant


PLANTA BAIXA SUBSOLO ANFITEATRO

Escala 1:50

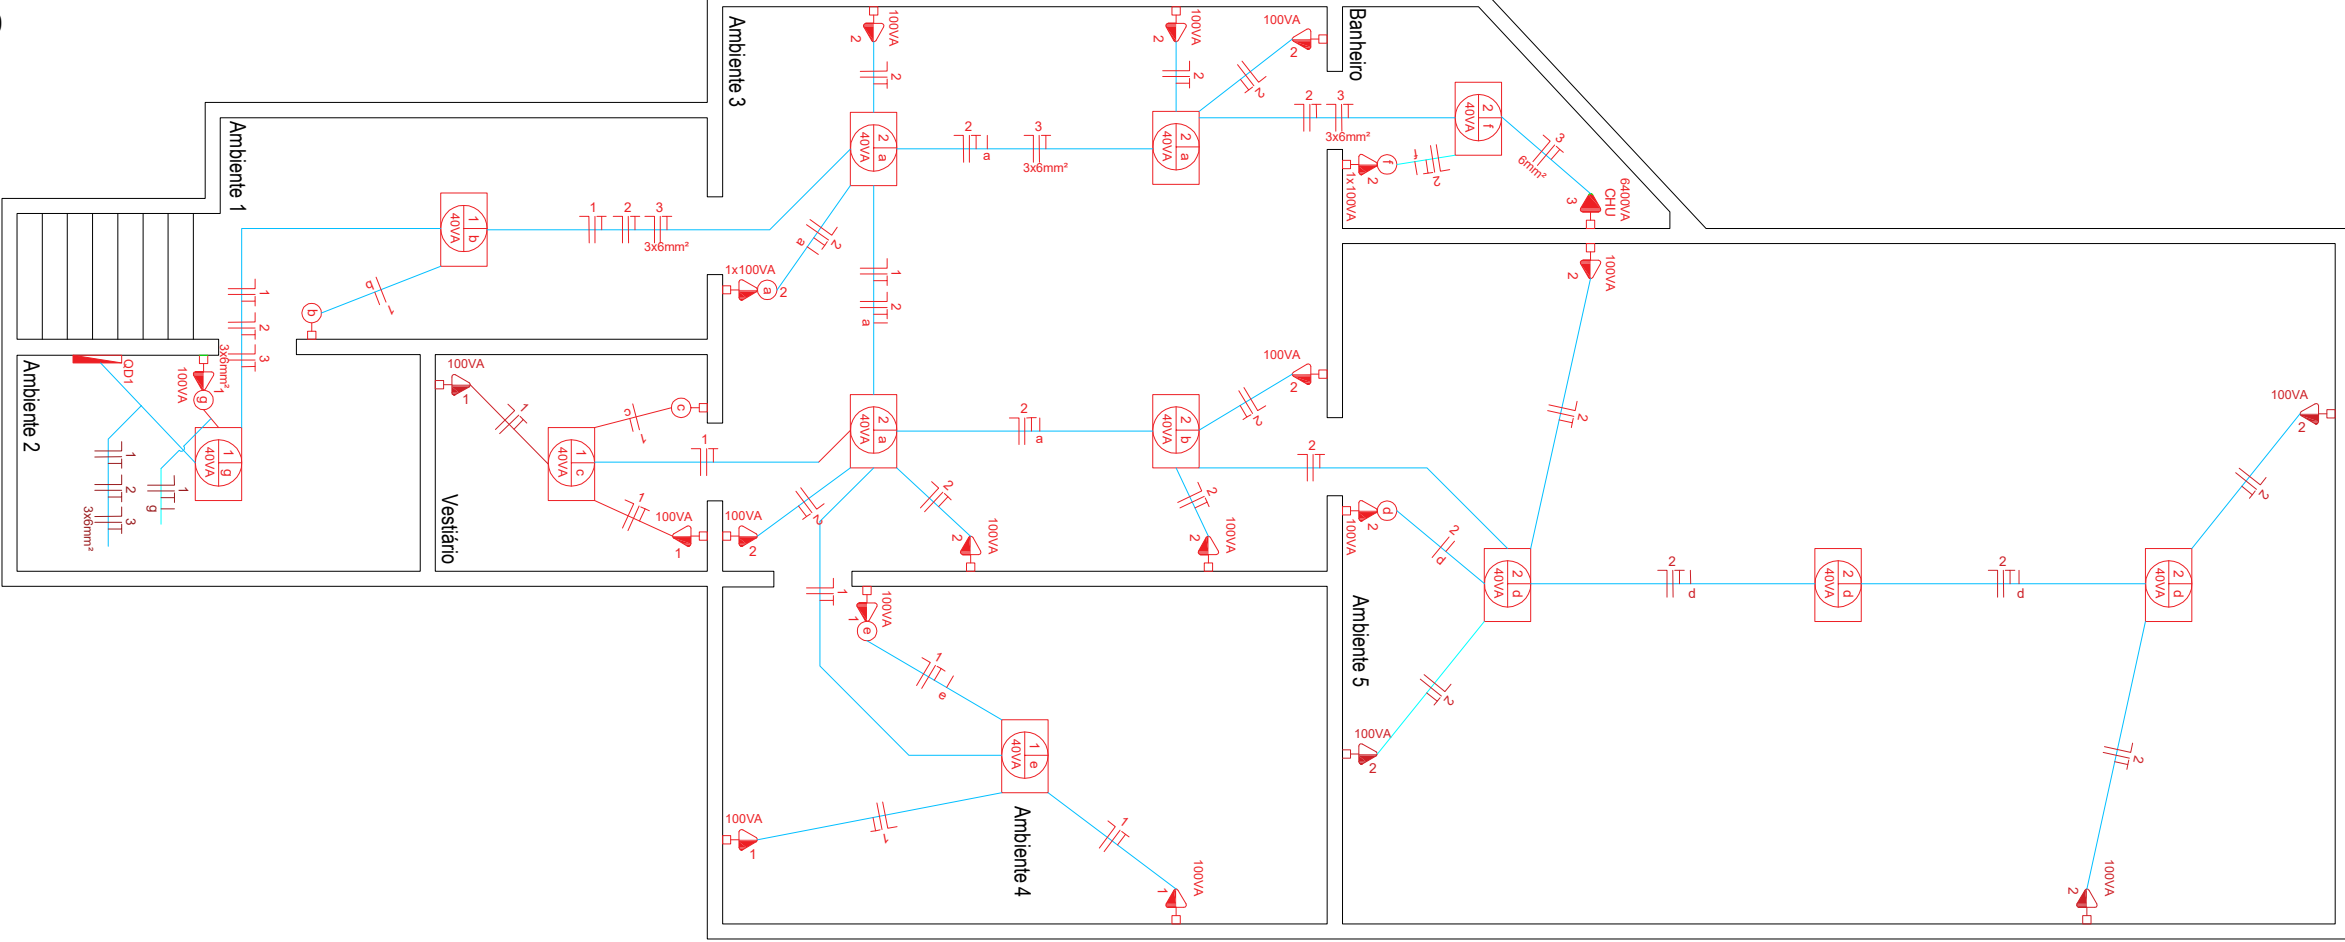


PLANTA BAIXA RECICLAGEM

Escala 1:50

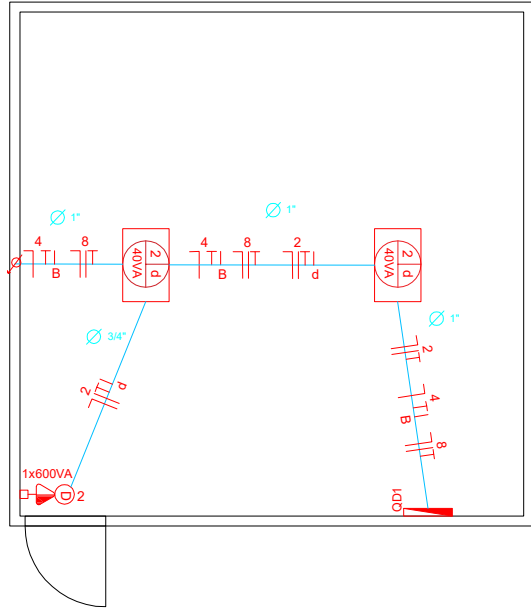

QUADRO DE CARGAS													
CARACTERÍSTICA DO CIRCUITO					CARACTERÍSTICAS DAS CARGAS				CARACTERÍSTICA DO CIRCUITO				
Quadro	Nº do circuito	Finalidade	V (tensão elétrica - V)	Condutor es	Iluminação (VA)	Tomadas (VA)	Potência Aparente S (VA)	Potência Ativa P=ΣP(W)	Fator de Potência FP=P/S	Corrente Nominal - IP I= S/V (A)	Condutor mm²	Proteção	
					40	TUG 100 TUE 6400						Tipo Especificação	
QD1	1	Iluminação e tomadas de uso geral	220	F+N+T	4	16	0	1760	= 5 tomadas * FP tomadas + 5 iluminação * FP iluminação = 1416W	0,80	8,00	2,5mm²	DISJUNTOR 1x20A
	2	Iluminação e tomadas de uso geral	220	F+N+T	8	40	0	4320	= 5 tomadas * FP tomadas + 5 iluminação * FP iluminação = 3472W	0,80	19,64	2,5mm²	DISJUNTOR 1x20A
	3	Chuveiro	220	F+N+T	0	0	1	6400	= 1 Chuveiro * FP CHUVEIRO = 5760W	0,90	29,09	6mm²	DISJUNTOR 1x32A

DIAGRAMA UNIFILAR

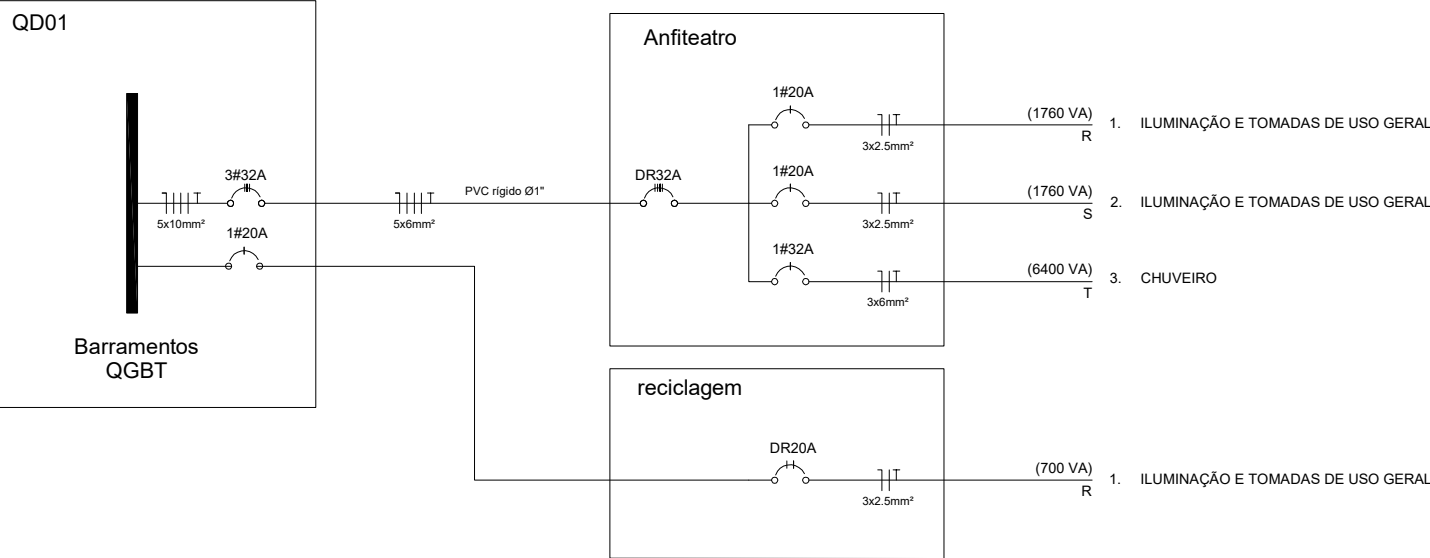

LEGENDA

	Quadro de distribuição (QD)
	Ponto de ligação de dois cabos (P.L.)
	Ponto de ligação de três cabos (P.L.)
	Ponto de ligação de quatro cabos (P.L.)
	Ponto de ligação de cinco cabos (P.L.)
	Ponto de ligação de seis cabos (P.L.)
	Ponto de ligação de sete cabos (P.L.)
	Ponto de ligação de oito cabos (P.L.)
	Ponto de ligação de nove cabos (P.L.)
	Ponto de ligação de dez cabos (P.L.)
	Ponto de ligação de onze cabos (P.L.)
	Ponto de ligação de doze cabos (P.L.)
	Ponto de ligação de treze cabos (P.L.)
	Ponto de ligação de catorze cabos (P.L.)
	Ponto de ligação de quinze cabos (P.L.)
	Ponto de ligação de dezesseis cabos (P.L.)
	Ponto de ligação de dezessete cabos (P.L.)
	Ponto de ligação de dezoito cabos (P.L.)
	Ponto de ligação de dezenove cabos (P.L.)
	Ponto de ligação de vinte cabos (P.L.)
	Ponto de ligação de vinte e um cabos (P.L.)
	Ponto de ligação de vinte e dois cabos (P.L.)
	Ponto de ligação de vinte e três cabos (P.L.)
	Ponto de ligação de vinte e quatro cabos (P.L.)
	Ponto de ligação de vinte e cinco cabos (P.L.)
	Ponto de ligação de vinte e seis cabos (P.L.)
	Ponto de ligação de vinte e sete cabos (P.L.)
	Ponto de ligação de vinte e oito cabos (P.L.)
	Ponto de ligação de vinte e nove cabos (P.L.)
	Ponto de ligação de trinta cabos (P.L.)
	Ponto de ligação de trinta e um cabos (P.L.)
	Ponto de ligação de trinta e dois cabos (P.L.)
	Ponto de ligação de trinta e três cabos (P.L.)
	Ponto de ligação de trinta e quatro cabos (P.L.)
	Ponto de ligação de trinta e cinco cabos (P.L.)
	Ponto de ligação de trinta e seis cabos (P.L.)
	Ponto de ligação de trinta e sete cabos (P.L.)
	Ponto de ligação de trinta e oito cabos (P.L.)
	Ponto de ligação de trinta e nove cabos (P.L.)
	Ponto de ligação de quarenta cabos (P.L.)
	Ponto de ligação de quarenta e um cabos (P.L.)
	Ponto de ligação de quarenta e dois cabos (P.L.)
	Ponto de ligação de quarenta e três cabos (P.L.)
	Ponto de ligação de quarenta e quatro cabos (P.L.)
	Ponto de ligação de quarenta e cinco cabos (P.L.)
	Ponto de ligação de quarenta e seis cabos (P.L.)
	Ponto de ligação de quarenta e sete cabos (P.L.)
	Ponto de ligação de quarenta e oito cabos (P.L.)
	Ponto de ligação de quarenta e nove cabos (P.L.)
	Ponto de ligação de cinquenta cabos (P.L.)
	Ponto de ligação de cinquenta e um cabos (P.L.)
	Ponto de ligação de cinquenta e dois cabos (P.L.)
	Ponto de ligação de cinquenta e três cabos (P.L.)
	Ponto de ligação de cinquenta e quatro cabos (P.L.)
	Ponto de ligação de cinquenta e cinco cabos (P.L.)
	Ponto de ligação de cinquenta e seis cabos (P.L.)
	Ponto de ligação de cinquenta e sete cabos (P.L.)
	Ponto de ligação de cinquenta e oito cabos (P.L.)
	Ponto de ligação de cinquenta e nove cabos (P.L.)
	Ponto de ligação de sessenta cabos (P.L.)
	Ponto de ligação de sessenta e um cabos (P.L.)
	Ponto de ligação de sessenta e dois cabos (P.L.)
	Ponto de ligação de sessenta e três cabos (P.L.)
	Ponto de ligação de sessenta e quatro cabos (P.L.)
	Ponto de ligação de sessenta e cinco cabos (P.L.)
	Ponto de ligação de sessenta e seis cabos (P.L.)
	Ponto de ligação de sessenta e sete cabos (P.L.)
	Ponto de ligação de sessenta e oito cabos (P.L.)
	Ponto de ligação de sessenta e nove cabos (P.L.)
	Ponto de ligação de setenta cabos (P.L.)
	Ponto de ligação de setenta e um cabos (P.L.)
	Ponto de ligação de setenta e dois cabos (P.L.)
	Ponto de ligação de setenta e três cabos (P.L.)
	Ponto de ligação de setenta e quatro cabos (P.L.)
	Ponto de ligação de setenta e cinco cabos (P.L.)
	Ponto de ligação de setenta e seis cabos (P.L.)
	Ponto de ligação de setenta e sete cabos (P.L.)
	Ponto de ligação de setenta e oito cabos (P.L.)
	Ponto de ligação de setenta e nove cabos (P.L.)
	Ponto de ligação de oitenta cabos (P.L.)
	Ponto de ligação de oitenta e um cabos (P.L.)
	Ponto de ligação de oitenta e dois cabos (P.L.)
	Ponto de ligação de oitenta e três cabos (P.L.)
	Ponto de ligação de oitenta e quatro cabos (P.L.)
	Ponto de ligação de oitenta e cinco cabos (P.L.)
	Ponto de ligação de oitenta e seis cabos (P.L.)
	Ponto de ligação de oitenta e sete cabos (P.L.)
	Ponto de ligação de oitenta e oito cabos (P.L.)
	Ponto de ligação de oitenta e nove cabos (P.L.)
	Ponto de ligação de noventa cabos (P.L.)
	Ponto de ligação de noventa e um cabos (P.L.)
	Ponto de ligação de noventa e dois cabos (P.L.)
	Ponto de ligação de noventa e três cabos (P.L.)
	Ponto de ligação de noventa e quatro cabos (P.L.)
	Ponto de ligação de noventa e cinco cabos (P.L.)
	Ponto de ligação de noventa e seis cabos (P.L.)
	Ponto de ligação de noventa e sete cabos (P.L.)
	Ponto de ligação de noventa e oito cabos (P.L.)
	Ponto de ligação de noventa e nove cabos (P.L.)
	Ponto de ligação de cem cabos (P.L.)

NOTAS:

Dimensionar para cabos de 2,5mm².
Condutores não devem ser obrigatoriamente de cor verde.
Condutores de Proteção devem ser obrigatoriamente de cor verde.
Cada circuito deve possuir um único condutor neutro.
O Condutor de Proteção pode ser compartilhado entre diferentes circuitos.