


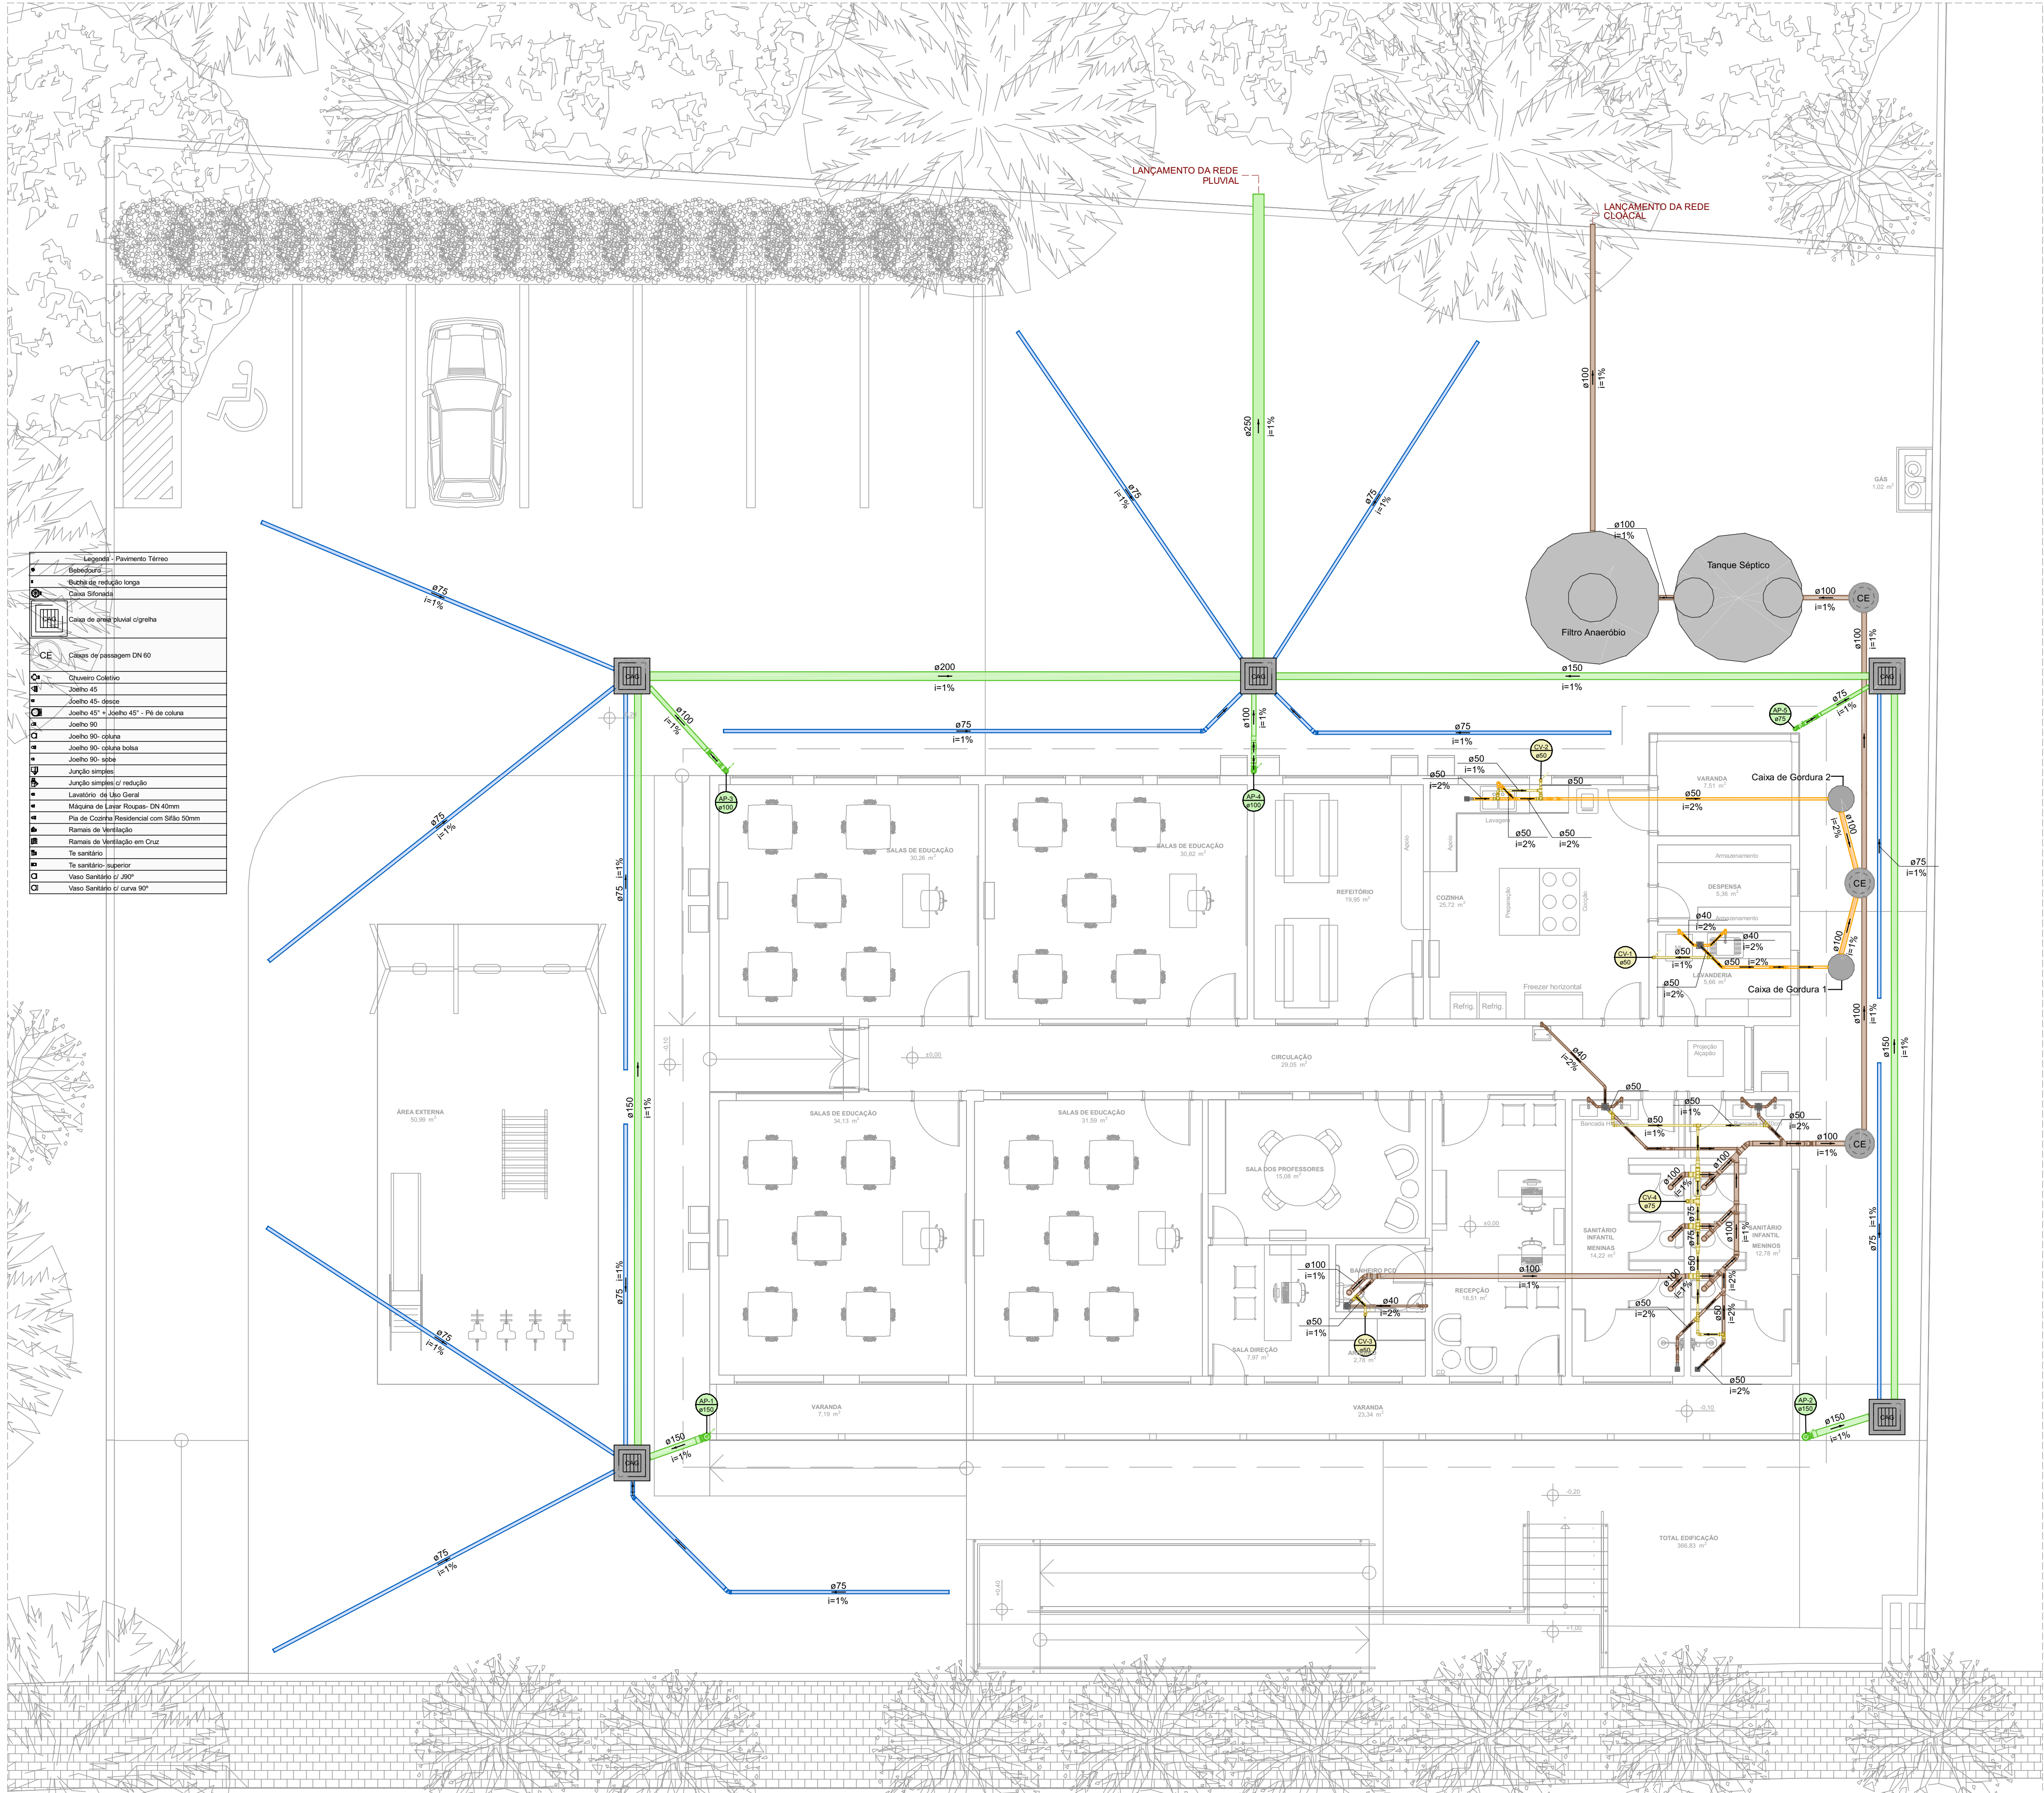

LEGENDA DAS TUBULAÇÕES

- TUBULAÇÃO DE ESGOTO SANITÁRIO
- TUBULAÇÃO DE ESGOTO DE GORDURA
- TUBULAÇÃO DE ESGOTO PLUVIAL
- TUBULAÇÃO DE VENTILAÇÃO
- TUBULAÇÃO DE DRENAGEM DO SOLO COM BIDIM

INCLINAÇÃO DAS TUBULAÇÕES

TUBULAÇÕES DE ESGOTO COM DIÂMETRO <75 mm DEVEM POSSUIR UMA INCLINAÇÃO MÍNIMA DE 2,00 %;
TUBULAÇÕES DE ESGOTO COM DIÂMETRO ≥100 mm DEVEM POSSUIR UMA INCLINAÇÃO MÍNIMA DE 1,00 %;
TUBULAÇÕES DE VENTILAÇÃO DEVEM POSSUIR UMA INCLINAÇÃO MÍNIMA DE 1,00 %;
TUBULAÇÕES DE ESGOTO PLUVIAL DEVEM POSSUIR UMA INCLINAÇÃO MÍNIMA DE 0,50 %;

LEGENDA DAS COLUNAS

- | | | | |
|----|-------------------------------|----|-------------------------------------|
| AL | COLUNA DE ALIMENTAÇÃO DE ÁGUA | TQ | COLUNA DE ESGOTO SANITÁRIO |
| RE | COLUNA DE RECALQUE DE ÁGUA | CG | COLUNA DE ESGOTO DE GORDURA |
| AF | COLUNA DE ÁGUA FRIA | AP | COLUNA DE ESGOTO PLUVIAL |
| AR | COLUNA DE ÁGUA FRIA DE REUSO | CV | COLUNA DE VENTILAÇÃO |
| AQ | COLUNA DE ÁGUA QUENTE | CD | COLUNA DE DRENOS DE AR-CONDICIONADO |

- | | | |
|--------------|--------------|--------------|
| SOBE | DESCE | SOBE E DESCE |
| XXXX
aXXX | XXXX
aXXX | XXXX
aXXX |

Legenda - Pavimento Térreo	
	Sanitário
	Sanitário redução longa
	Caixa Sifonada
	Caixa de areia pluvial c/gradeira
	CE
	Coluna de passagem DN 60
	Chuveiro Coletivo
	Joelho 45°
	Joelho 45° desce
	Joelho 45° + Joelho 45° - Pê de coluna
	Joelho 90°
	Joelho 90° curva
	Joelho 90° curva bola
	Joelho 90° apoio
	Junção simples
	Junção simples c/ redução
	Lavatório de Lixo Geral
	Máquina de Lavar Roupas - DN 40mm
	Pia de Cozinha Residencial com Sifão 50mm
	Ramais de Ventilação
	Ramais de Ventilação em Cruz
	Tê sanitário
	Tê sanitário superior
	Vaso Sanitário c/ J90°
	Vaso Sanitário c/ curva 90°

1 PLANTA BAIXA - ESGOTO TÉRREO
ESCALA 1 : 75

DESTRO
ENGENHARIA

PRANCHA
E.01
R00

ASSUNTO

PROJETO HIDROSSANITÁRIO
Planta Sanitária do Pavimento Térreo

ENDEREÇO

ÁREA

MATRÍCULA

ESCALA

PROPRIETÁRIOS

RESPONSÁVEL TÉCNICO

MUNICÍPIO DE NOVA HARTZ
CNPJ sob nº 91.995.365/0001-59

NICOLAS BEZ BATTI BERGMANN
Engenheiro Civil | CREA nº 222.018