




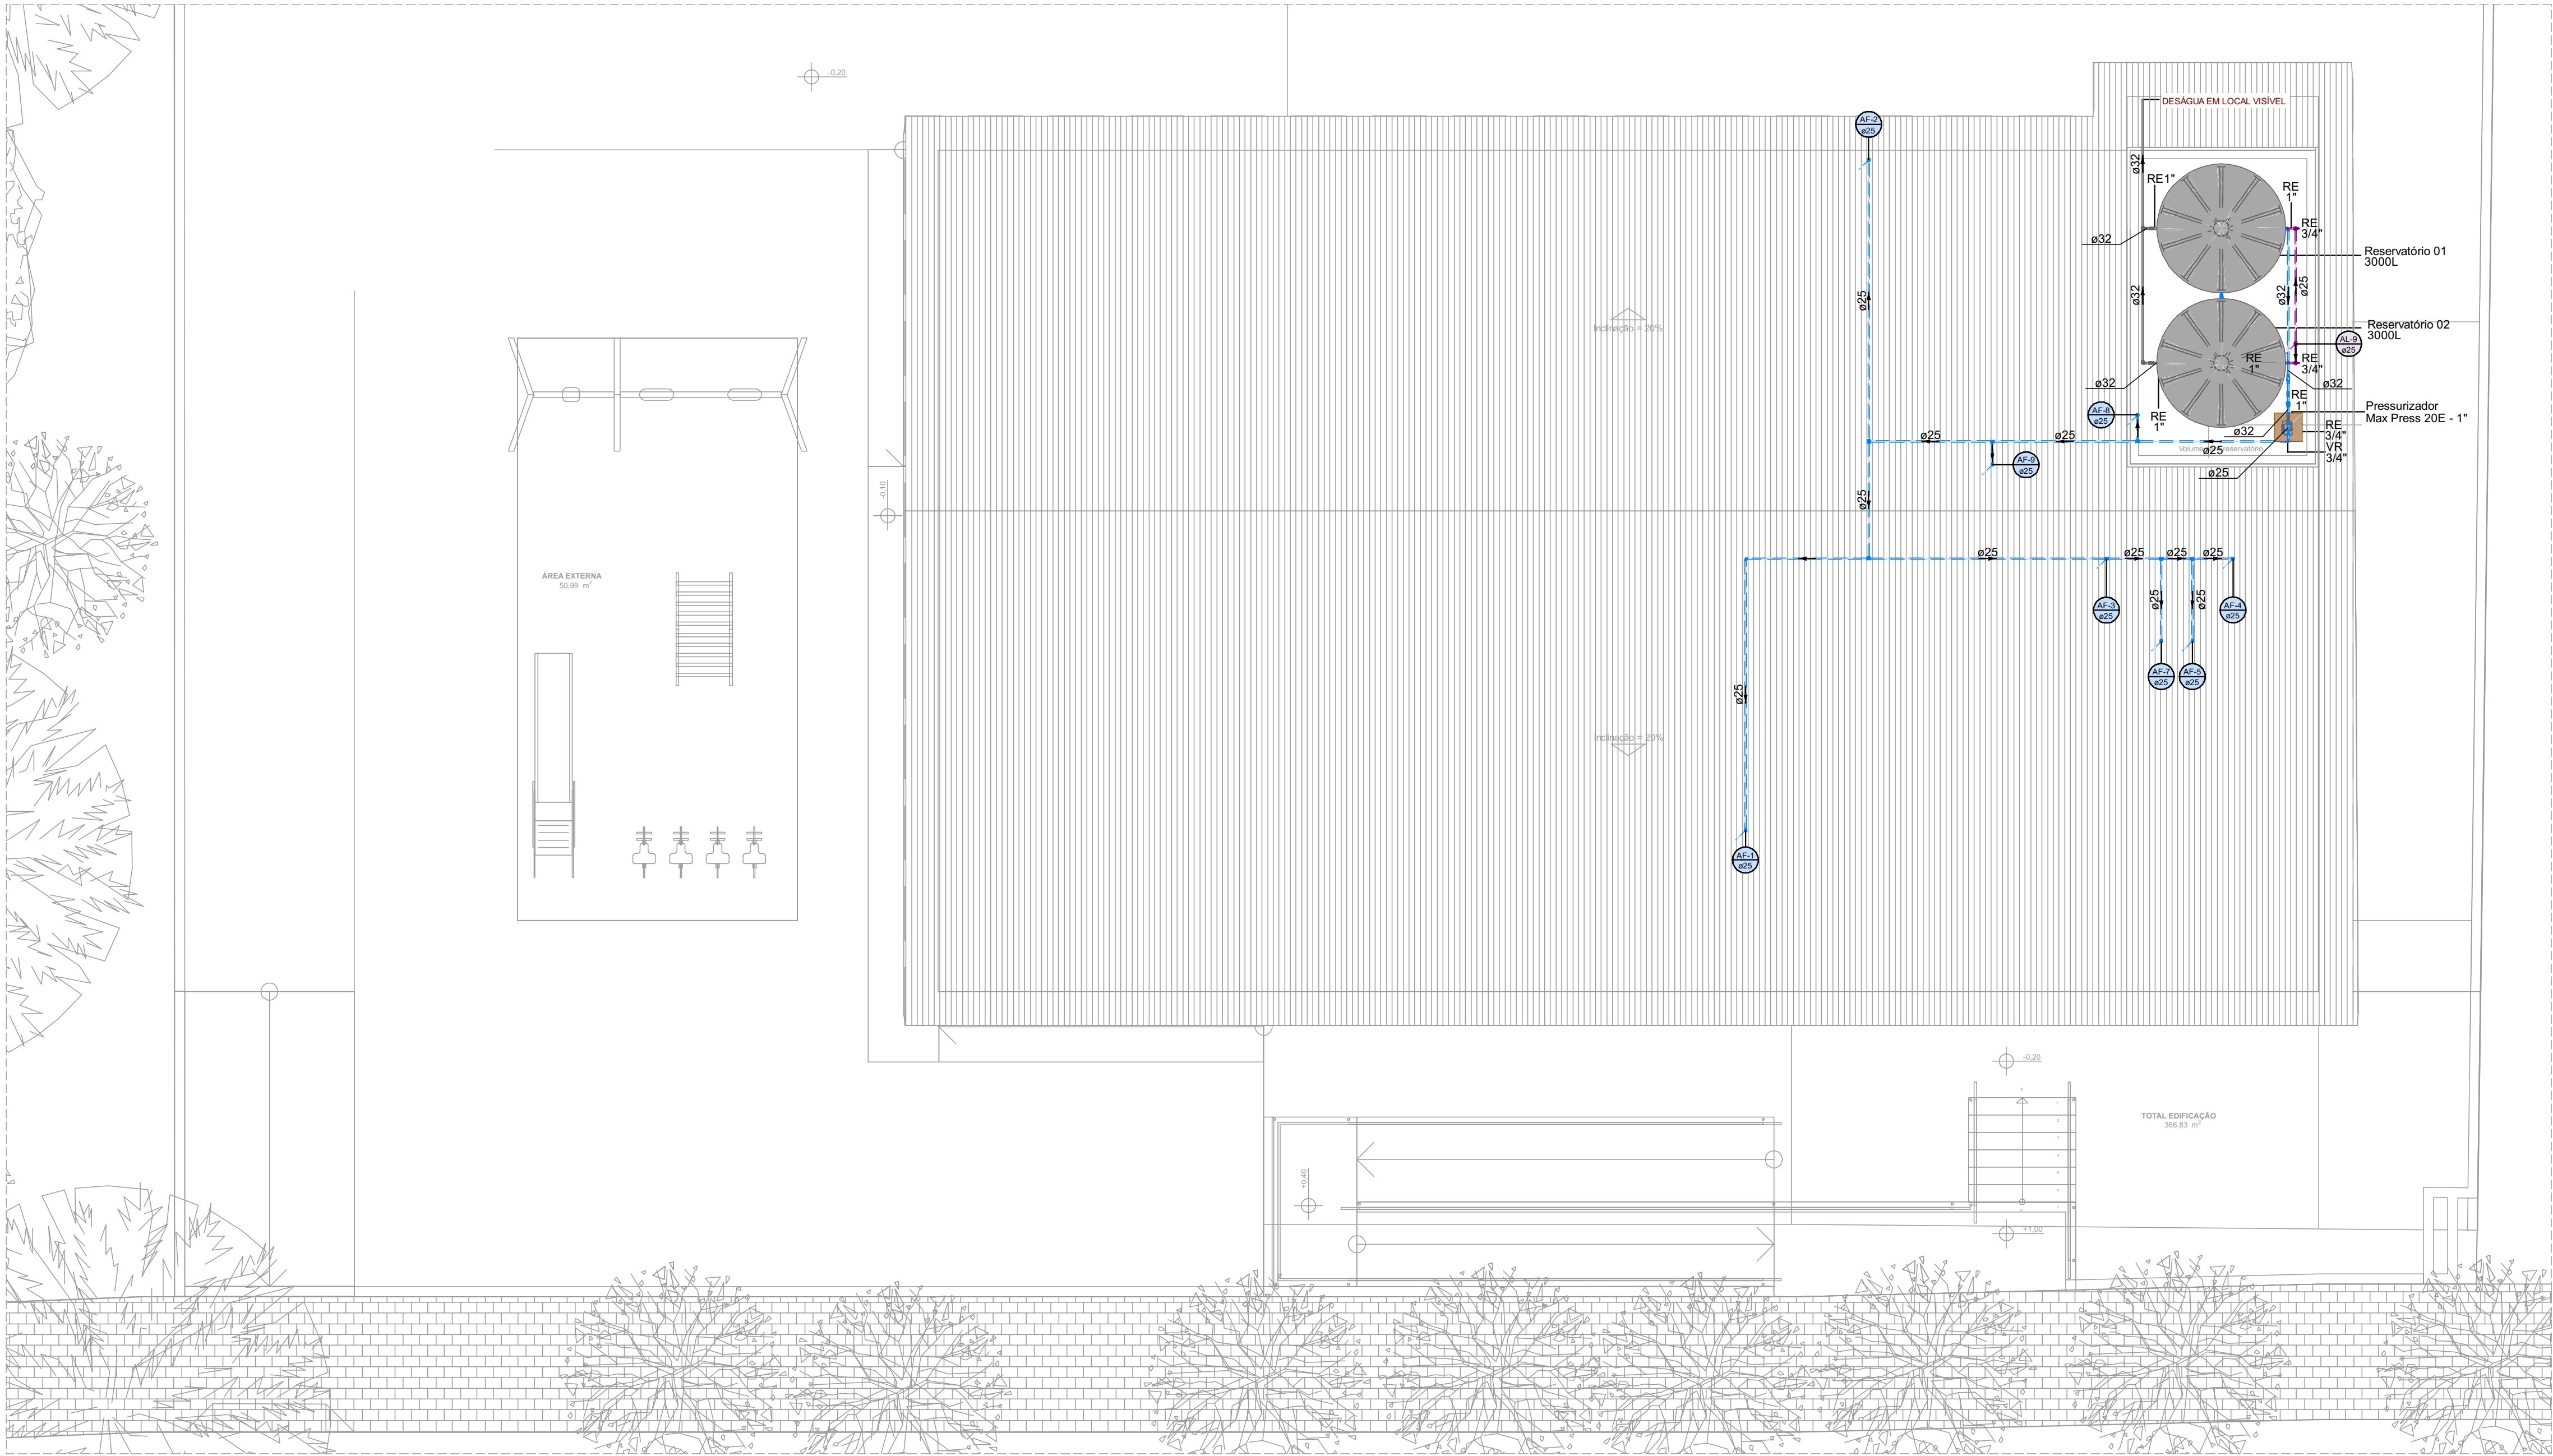

1 PLANTA BAIXA - HIDRÁULICA COBERTURA
ESCALA 1:75

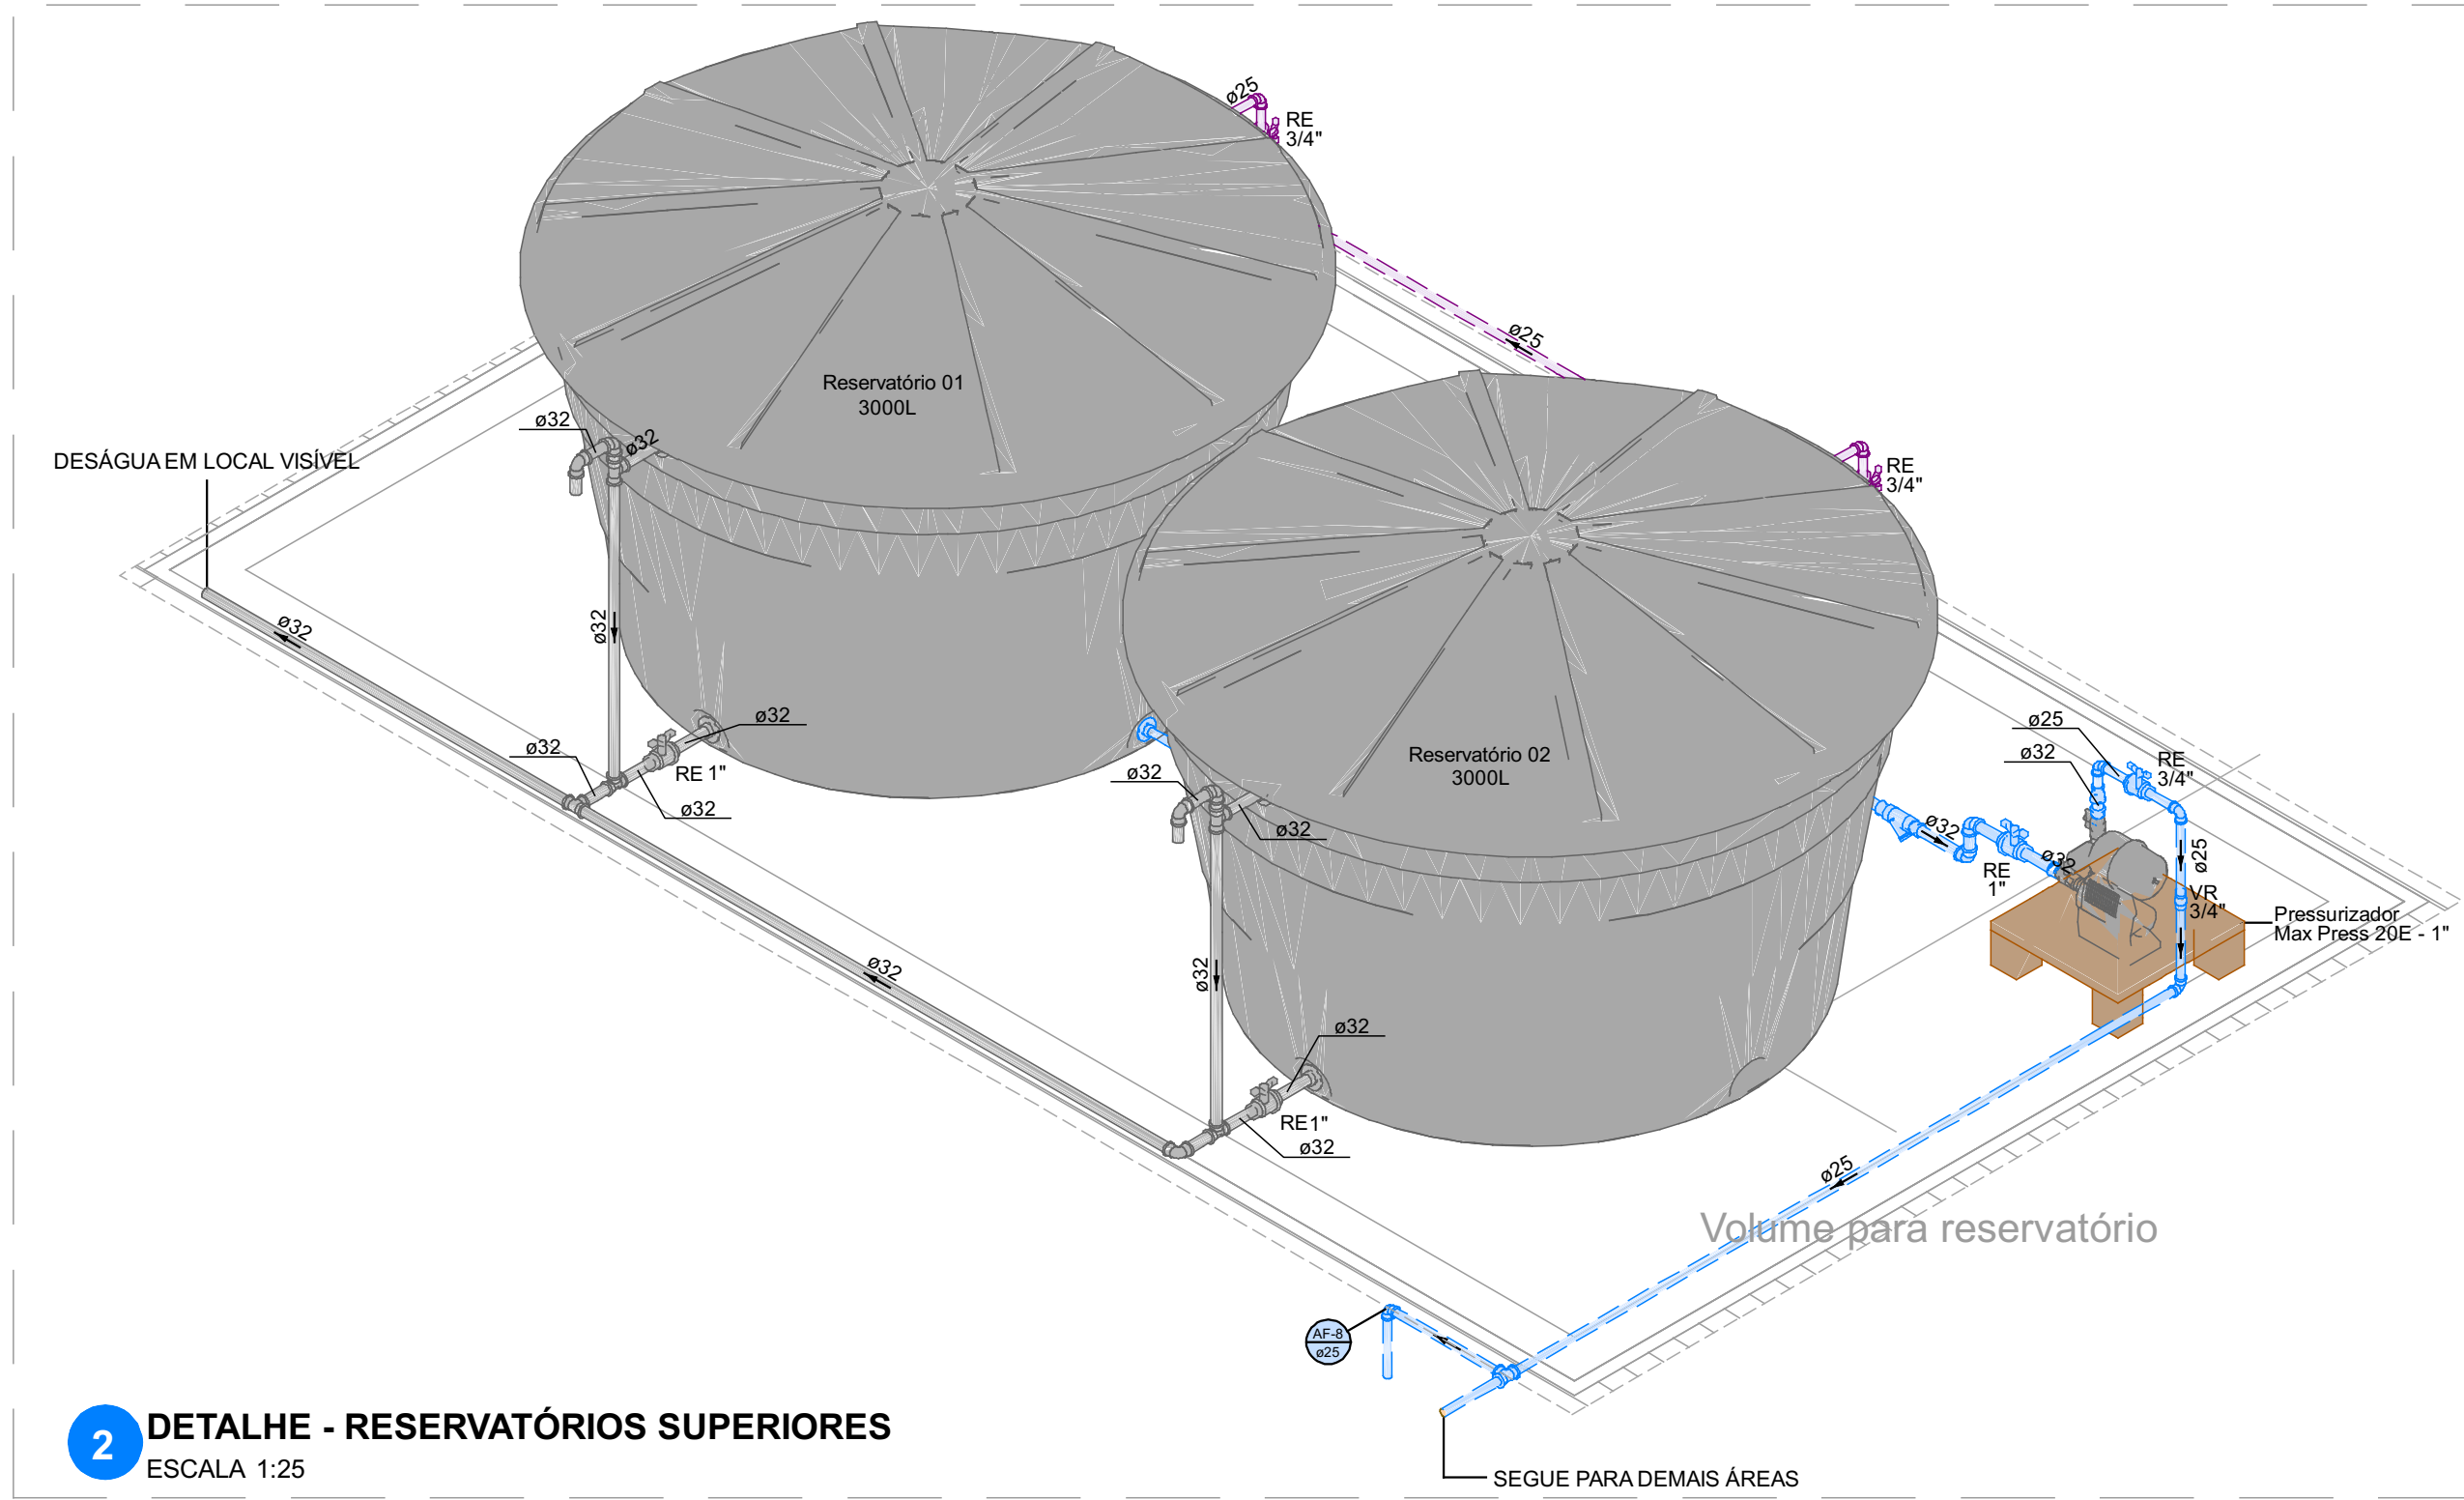

2 DETALHE - RESERVATÓRIOS SUPERIORES
ESCALA 1:25

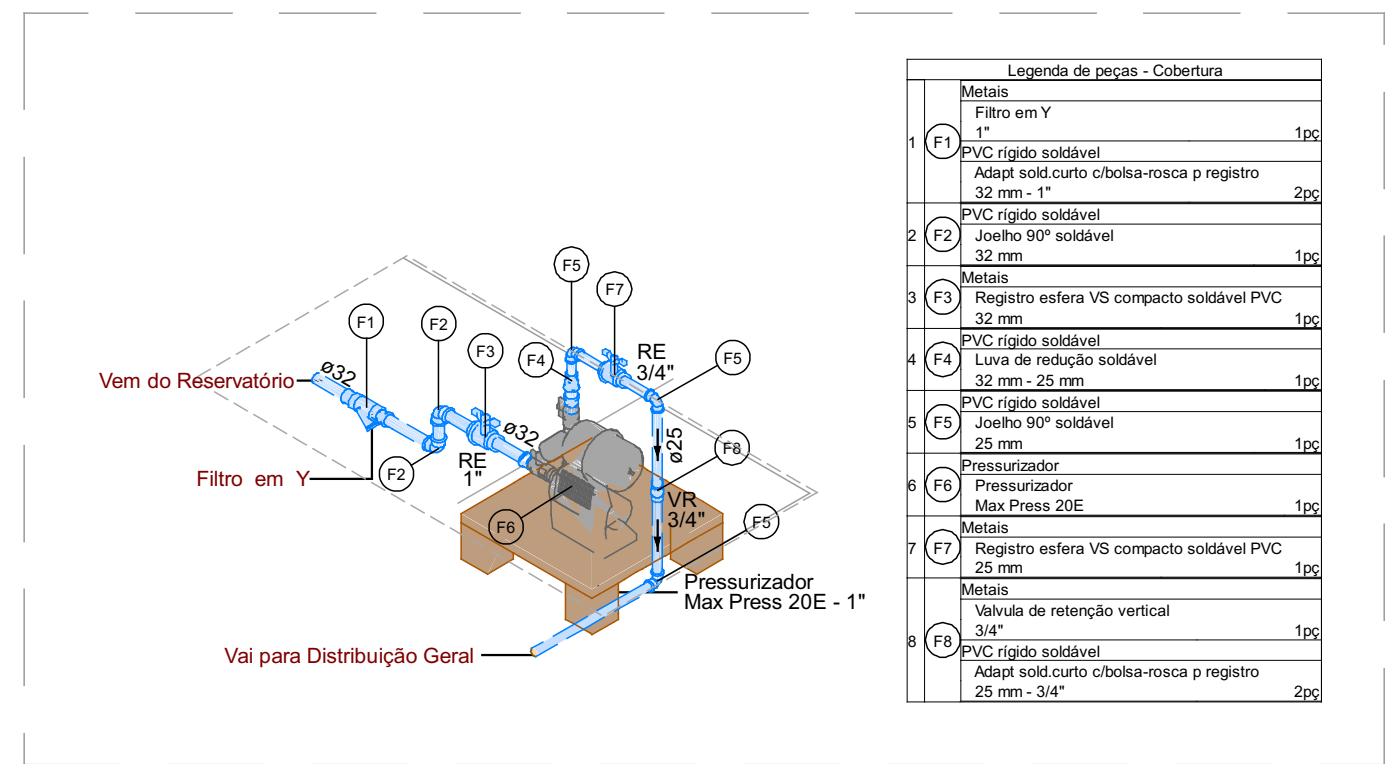

3 DETALHE - PRESSURIZADOR (ÁGUA FRIA)
ESCALA 1:25

LEGENDA DAS TUBULAÇÕES			
	TUBULAÇÃO DE ABASTECIMENTO DE ÁGUA		
	TUBULAÇÃO DE ÁGUA FRIA		
	TUBULAÇÃO DE EXTRAVASEAMENTO/LIMPEZA DO RESERVATÓRIO		
	TUBULAÇÃO DE ÁGUA QUENTE		

LEGENDA DOS PONTOS HIDRÁULICOS			
VS	BACIA SANITÁRIA COM CAIXA ACOPLADA	TJ	TORNEIRA DE JARDIM
DH	DUCHA HIGIÊNICA	TLR	TANQUE
LV	LAVATÓRIO COM TORNEIRA DE BANCADA	MLR	MÁQUINA DE LAVAR ROUPAS
PIA	PIA COM TORNEIRA DE BANCADA	RG	REGISTRO DE GAVETA
MLL	MÁQUINA DE LAVAR LOUÇAS	RM	REGISTRO MONOCOMANDO
CH	CHUVEIRO	RP	REGISTRO DE PRESSÃO
MIC	MICTÓRIO	RE	REGISTRO DE ESFERA
BE	BEBEDOURO		

LEGENDA DAS COLUNAS			
AL	COLUNA DE ALIMENTAÇÃO DE ÁGUA	TQ	COLUNA DE ESGOTO SANITÁRIO
RE	COLUNA DE RECALQUE DE ÁGUA	CG	COLUNA DE ESGOTO DE GORDURA
AF	COLUNA DE ÁGUA FRIA	AP	COLUNA DE ESGOTO PLUVIAL
AR	COLUNA DE ÁGUA FRIA DE REUSO	CV	COLUNA DE VENTILAÇÃO
AQ	COLUNA DE ÁGUA QUENTE	CD	COLUNA DE DRENOS DE AR-CONDICIONADO

SOBE	DESCE	SOBE E DESCE

#	data:	observação:
R00	27/08/2026	Emissão Inicial

DESTRO

ENGENHARIA

PRANCHAH.02R00

ASSUNTO	PROJETO HIDROSSANITÁRIO
	Planta Hidráulica da Cobertura

ENDEREÇO	ÁREA	MATRÍCULA	ESCALA
Rua São Manuel (Praça do Trabalhador), Centro, Nova Hartz/RS	Indicada	-/-	Indicada

PROPRIETÁRIOS	RESPONSÁVEL TÉCNICO
MUNICÍPIO DE NOVA HARTZ CNPJ sob nº 91.995.365/0001-59	NICOLAS BEZ BATTI BERGMANN Engenheiro Civil CREA nº 222.018