






LEGENDA:

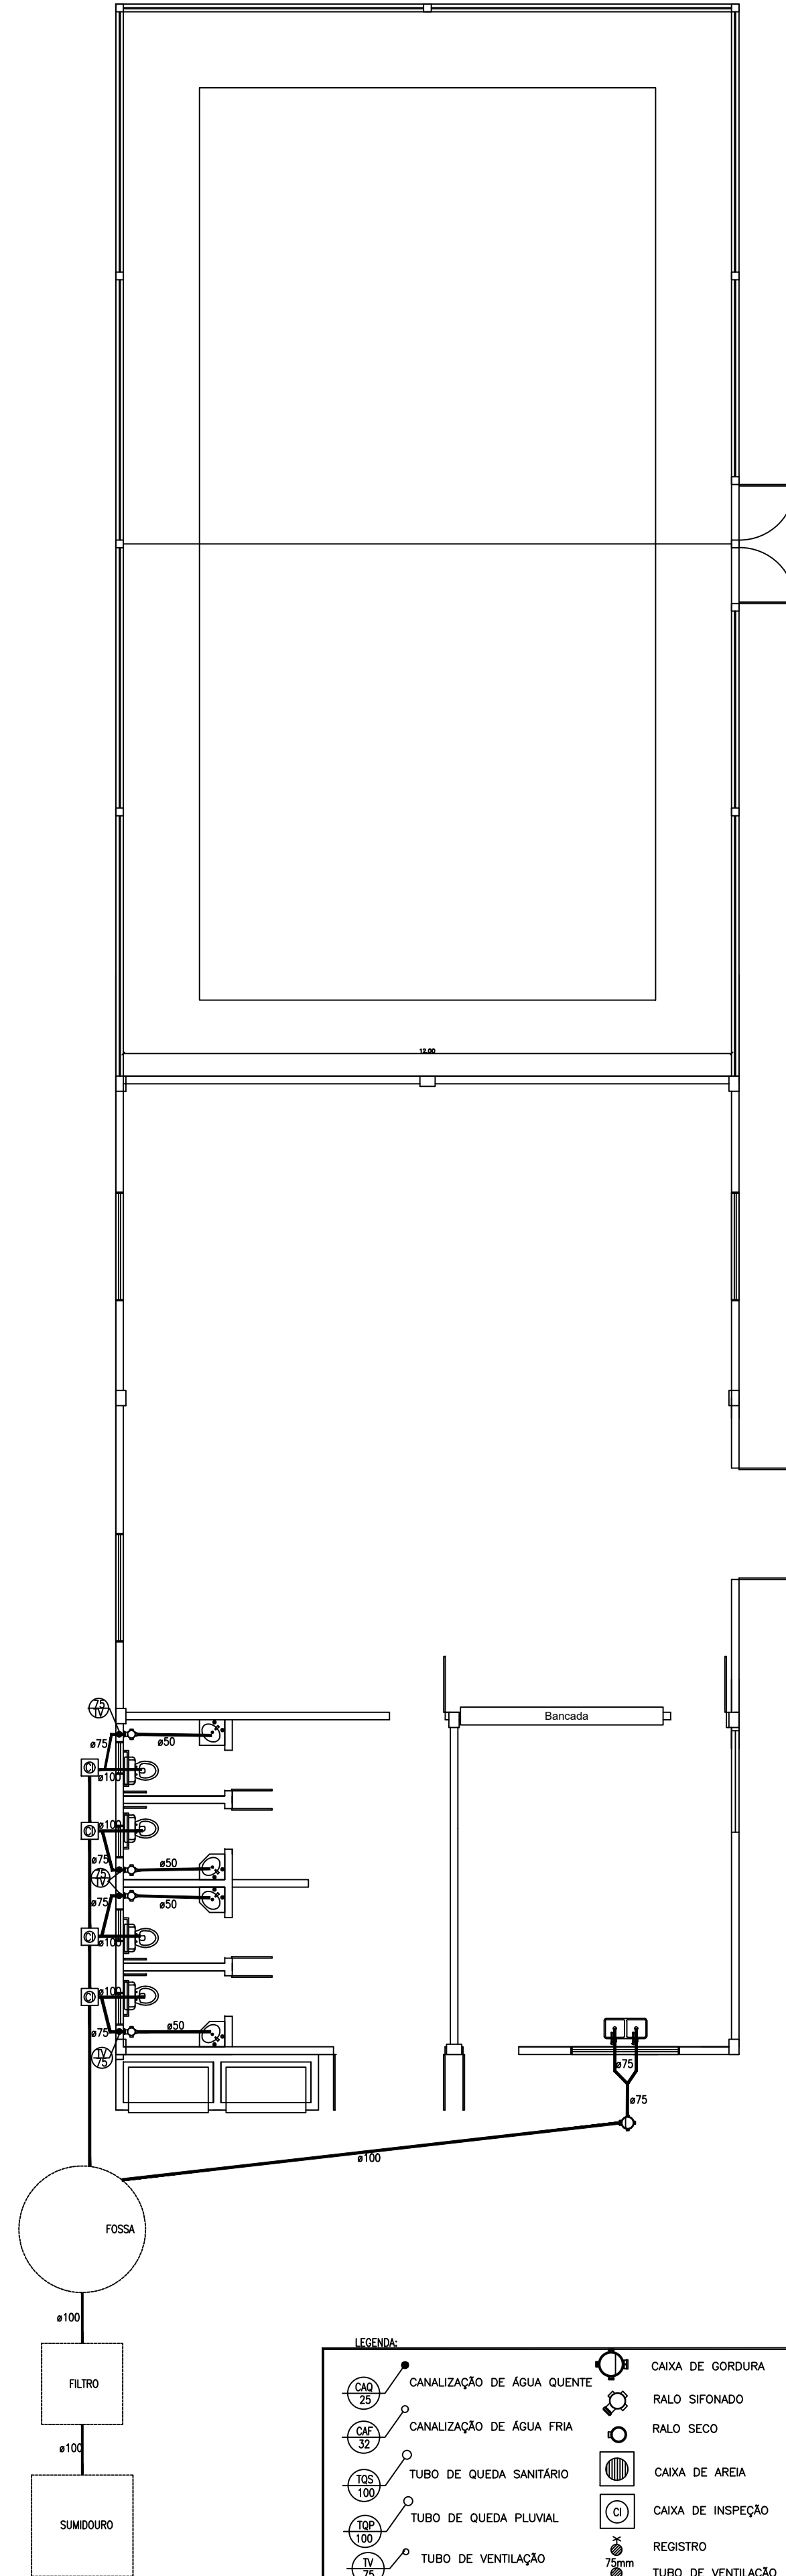

PLANTA SANITÁRIA
Esc 1:50


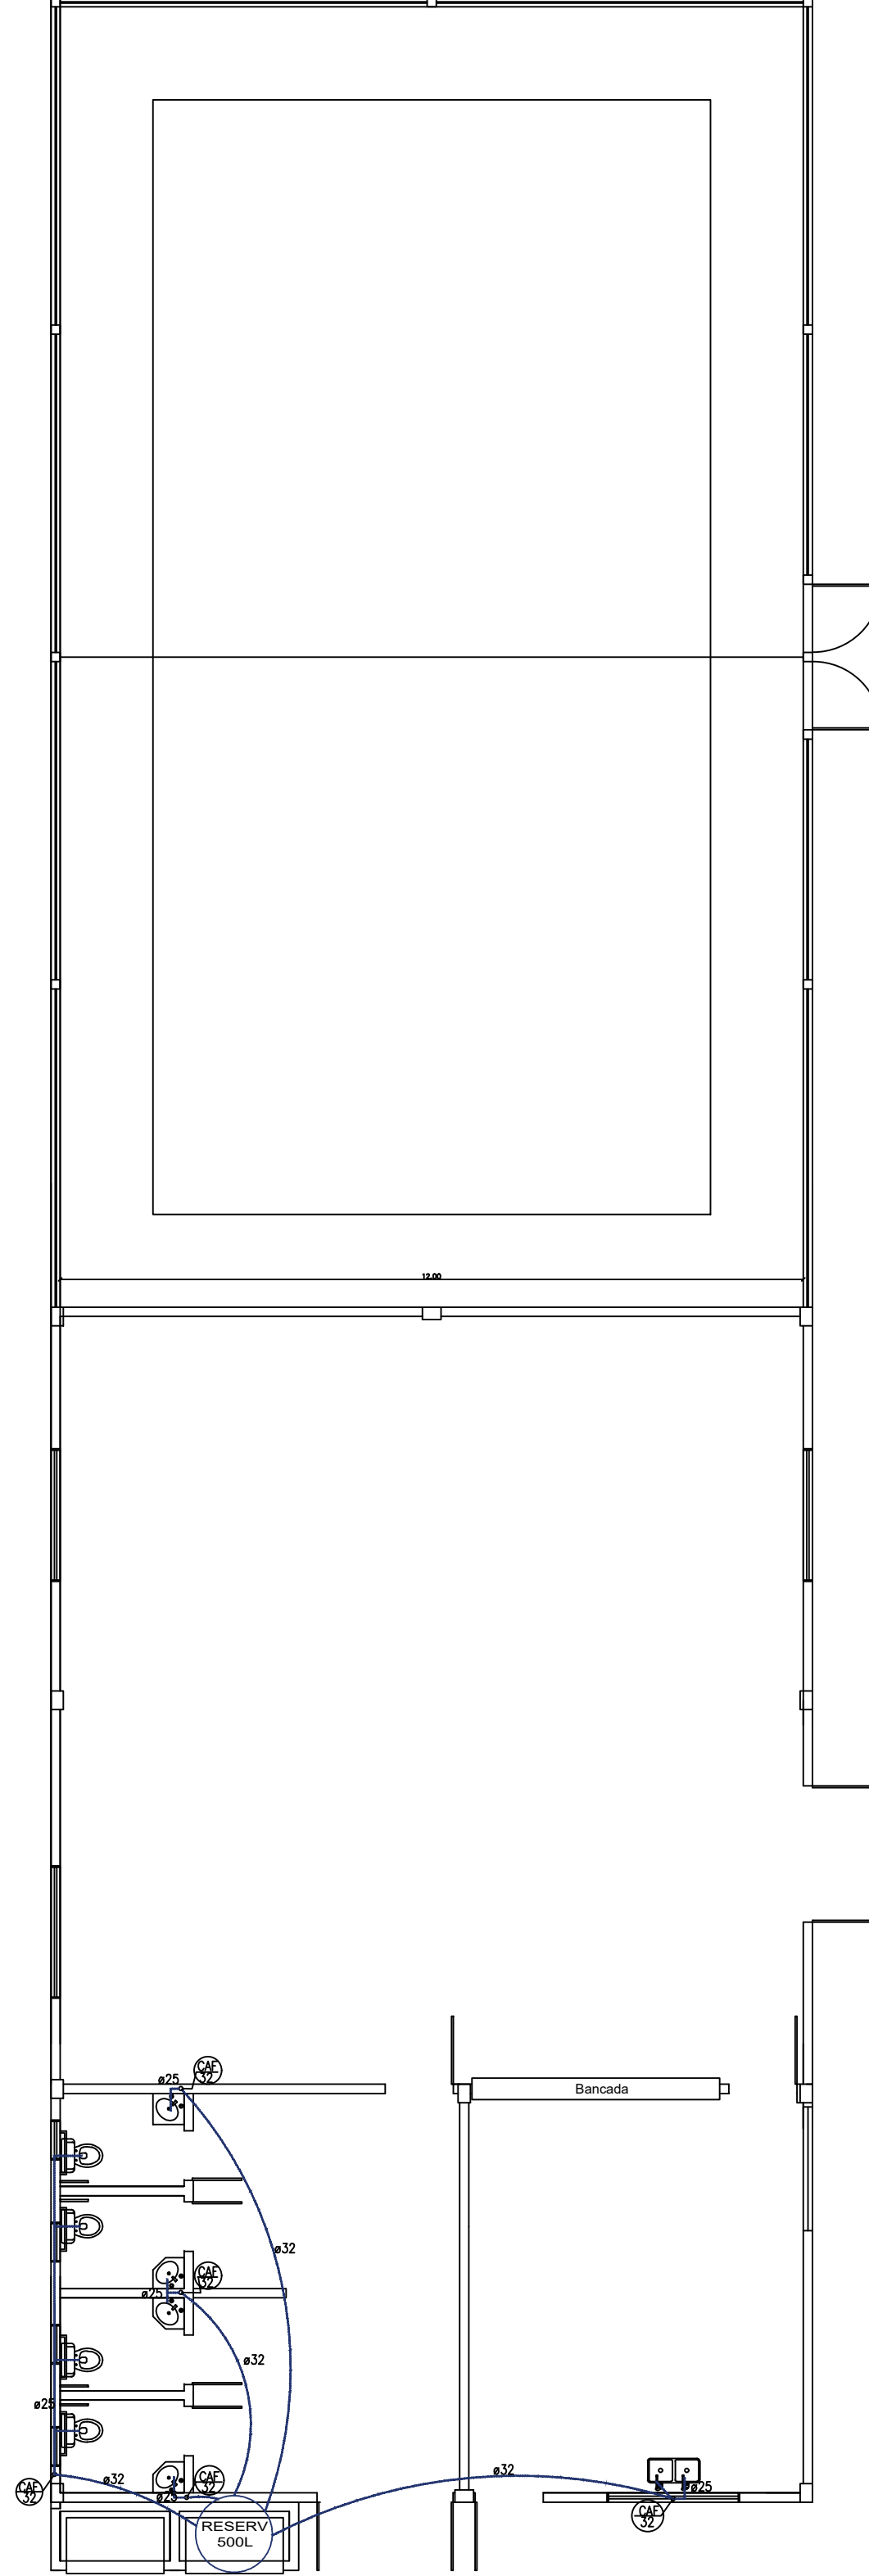


PLANTA HIDRÁULICA
Esc 1:50

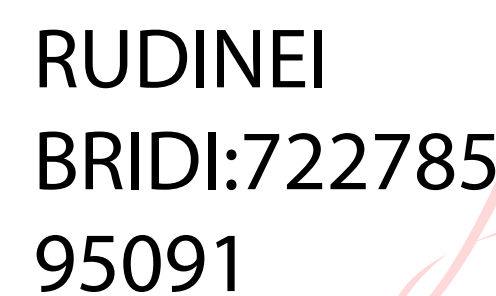

Assinado de forma digital por RUDINEI BRIDI:72278595091
Dados: 2026.06.19 09:56:11 -03'00'


	CONSTRUÇÃO DE CENTRO ESPORTIVO		☒ PRELIMINAR ☐ PARA APROVAÇÃO ☐ PARA EXECUÇÃO
	EMERGENTE CAMPO SOL DA AMÉRICA - VISTA ALEGRES		
	CONTÉDOR	ESCALA: 1:500	VERSÃO: 01
	PLANTA ELÉTRICA PLANTA HIDRO-SANITÁRIA	ESCALA: 1:250	DATA: 10/06/2026
Contratante:	Resp. técnico: ANA MARIA PEROZA:0216957400 0		Assinado de forma digital por ANA MARIA PEROZA:0216957400 Dados: 2026.06.19 10:17:16 -03'00'
MUNICÍPIO DE VISTA ALEGRE/RS CNPJ: 92.403.583/0001-10			
ANA MARIA PEROZA Engenheira Civil CREA-RS 223883			

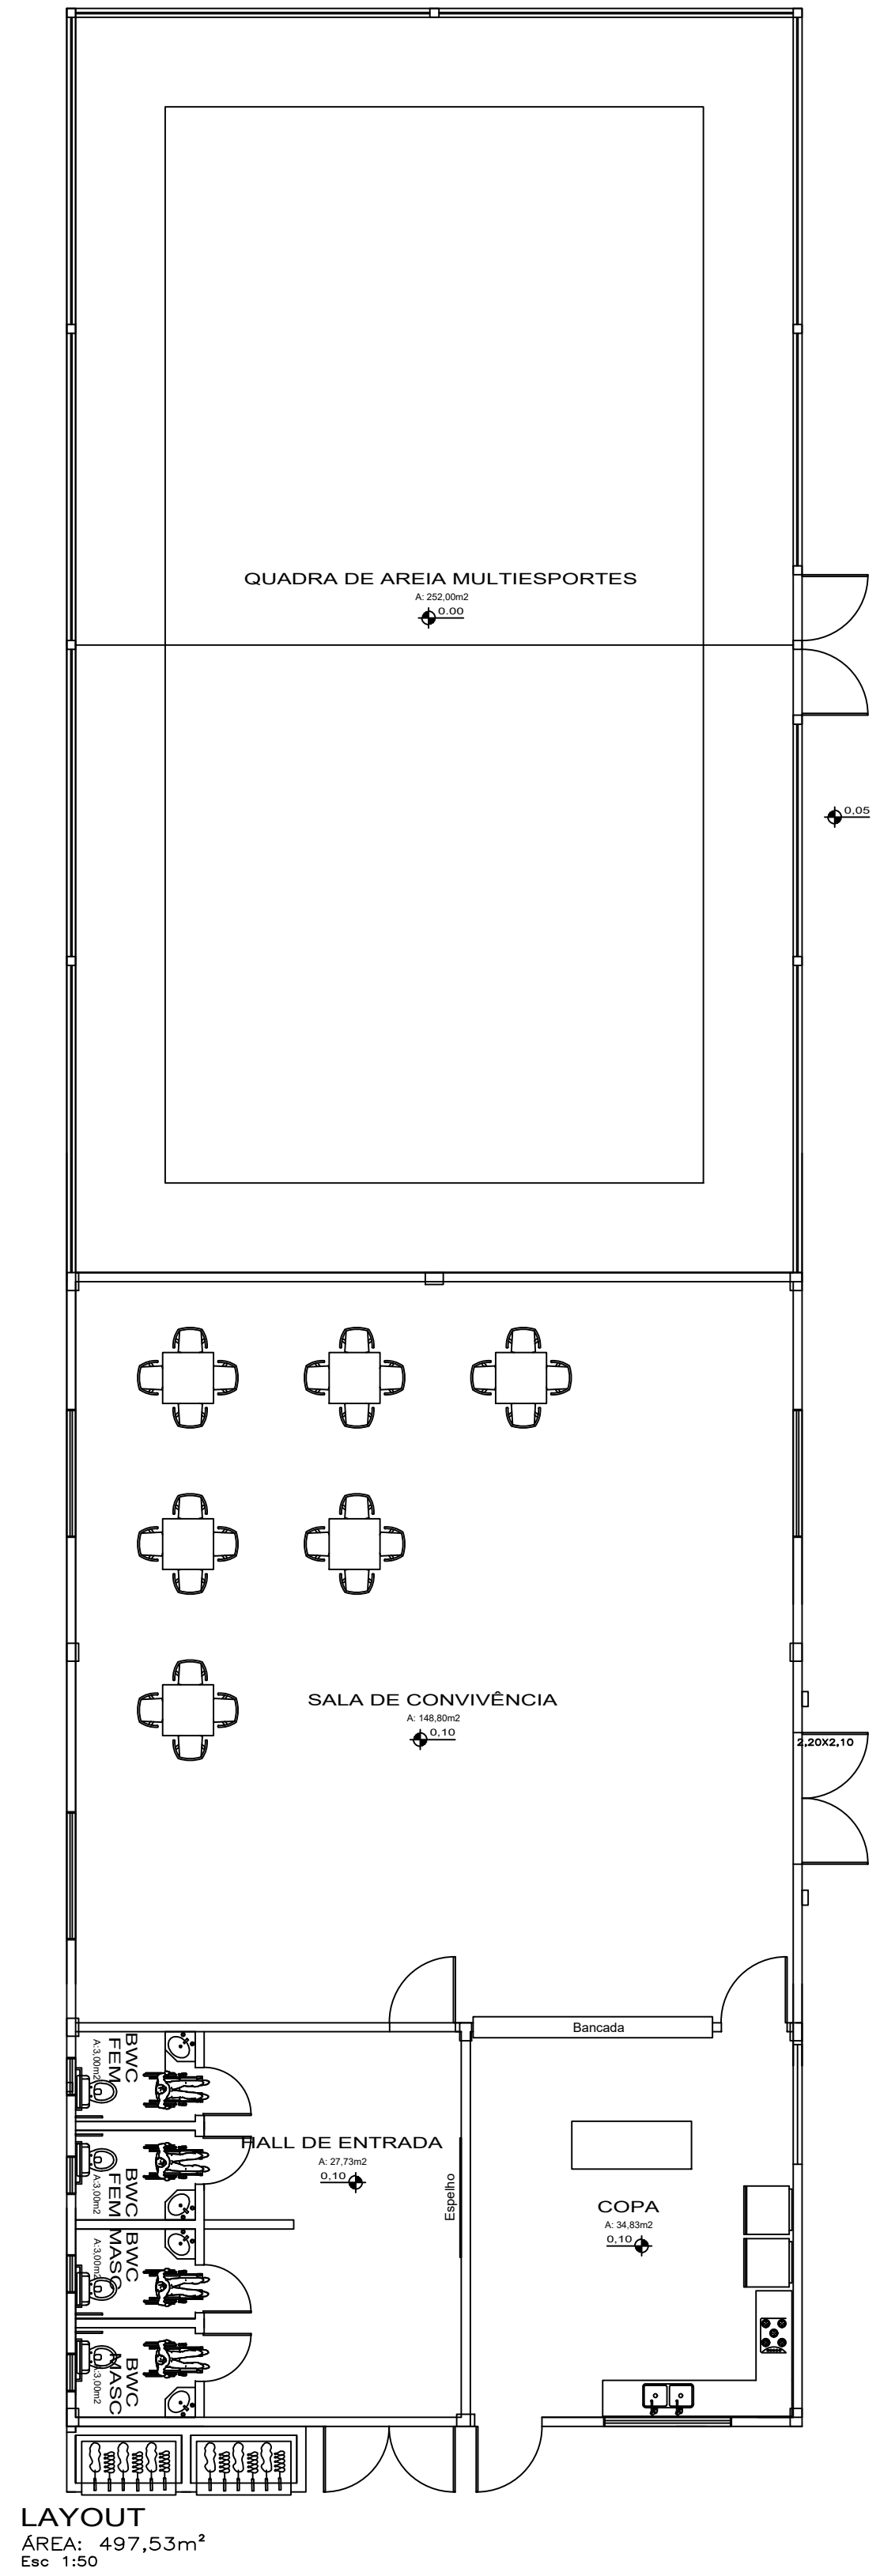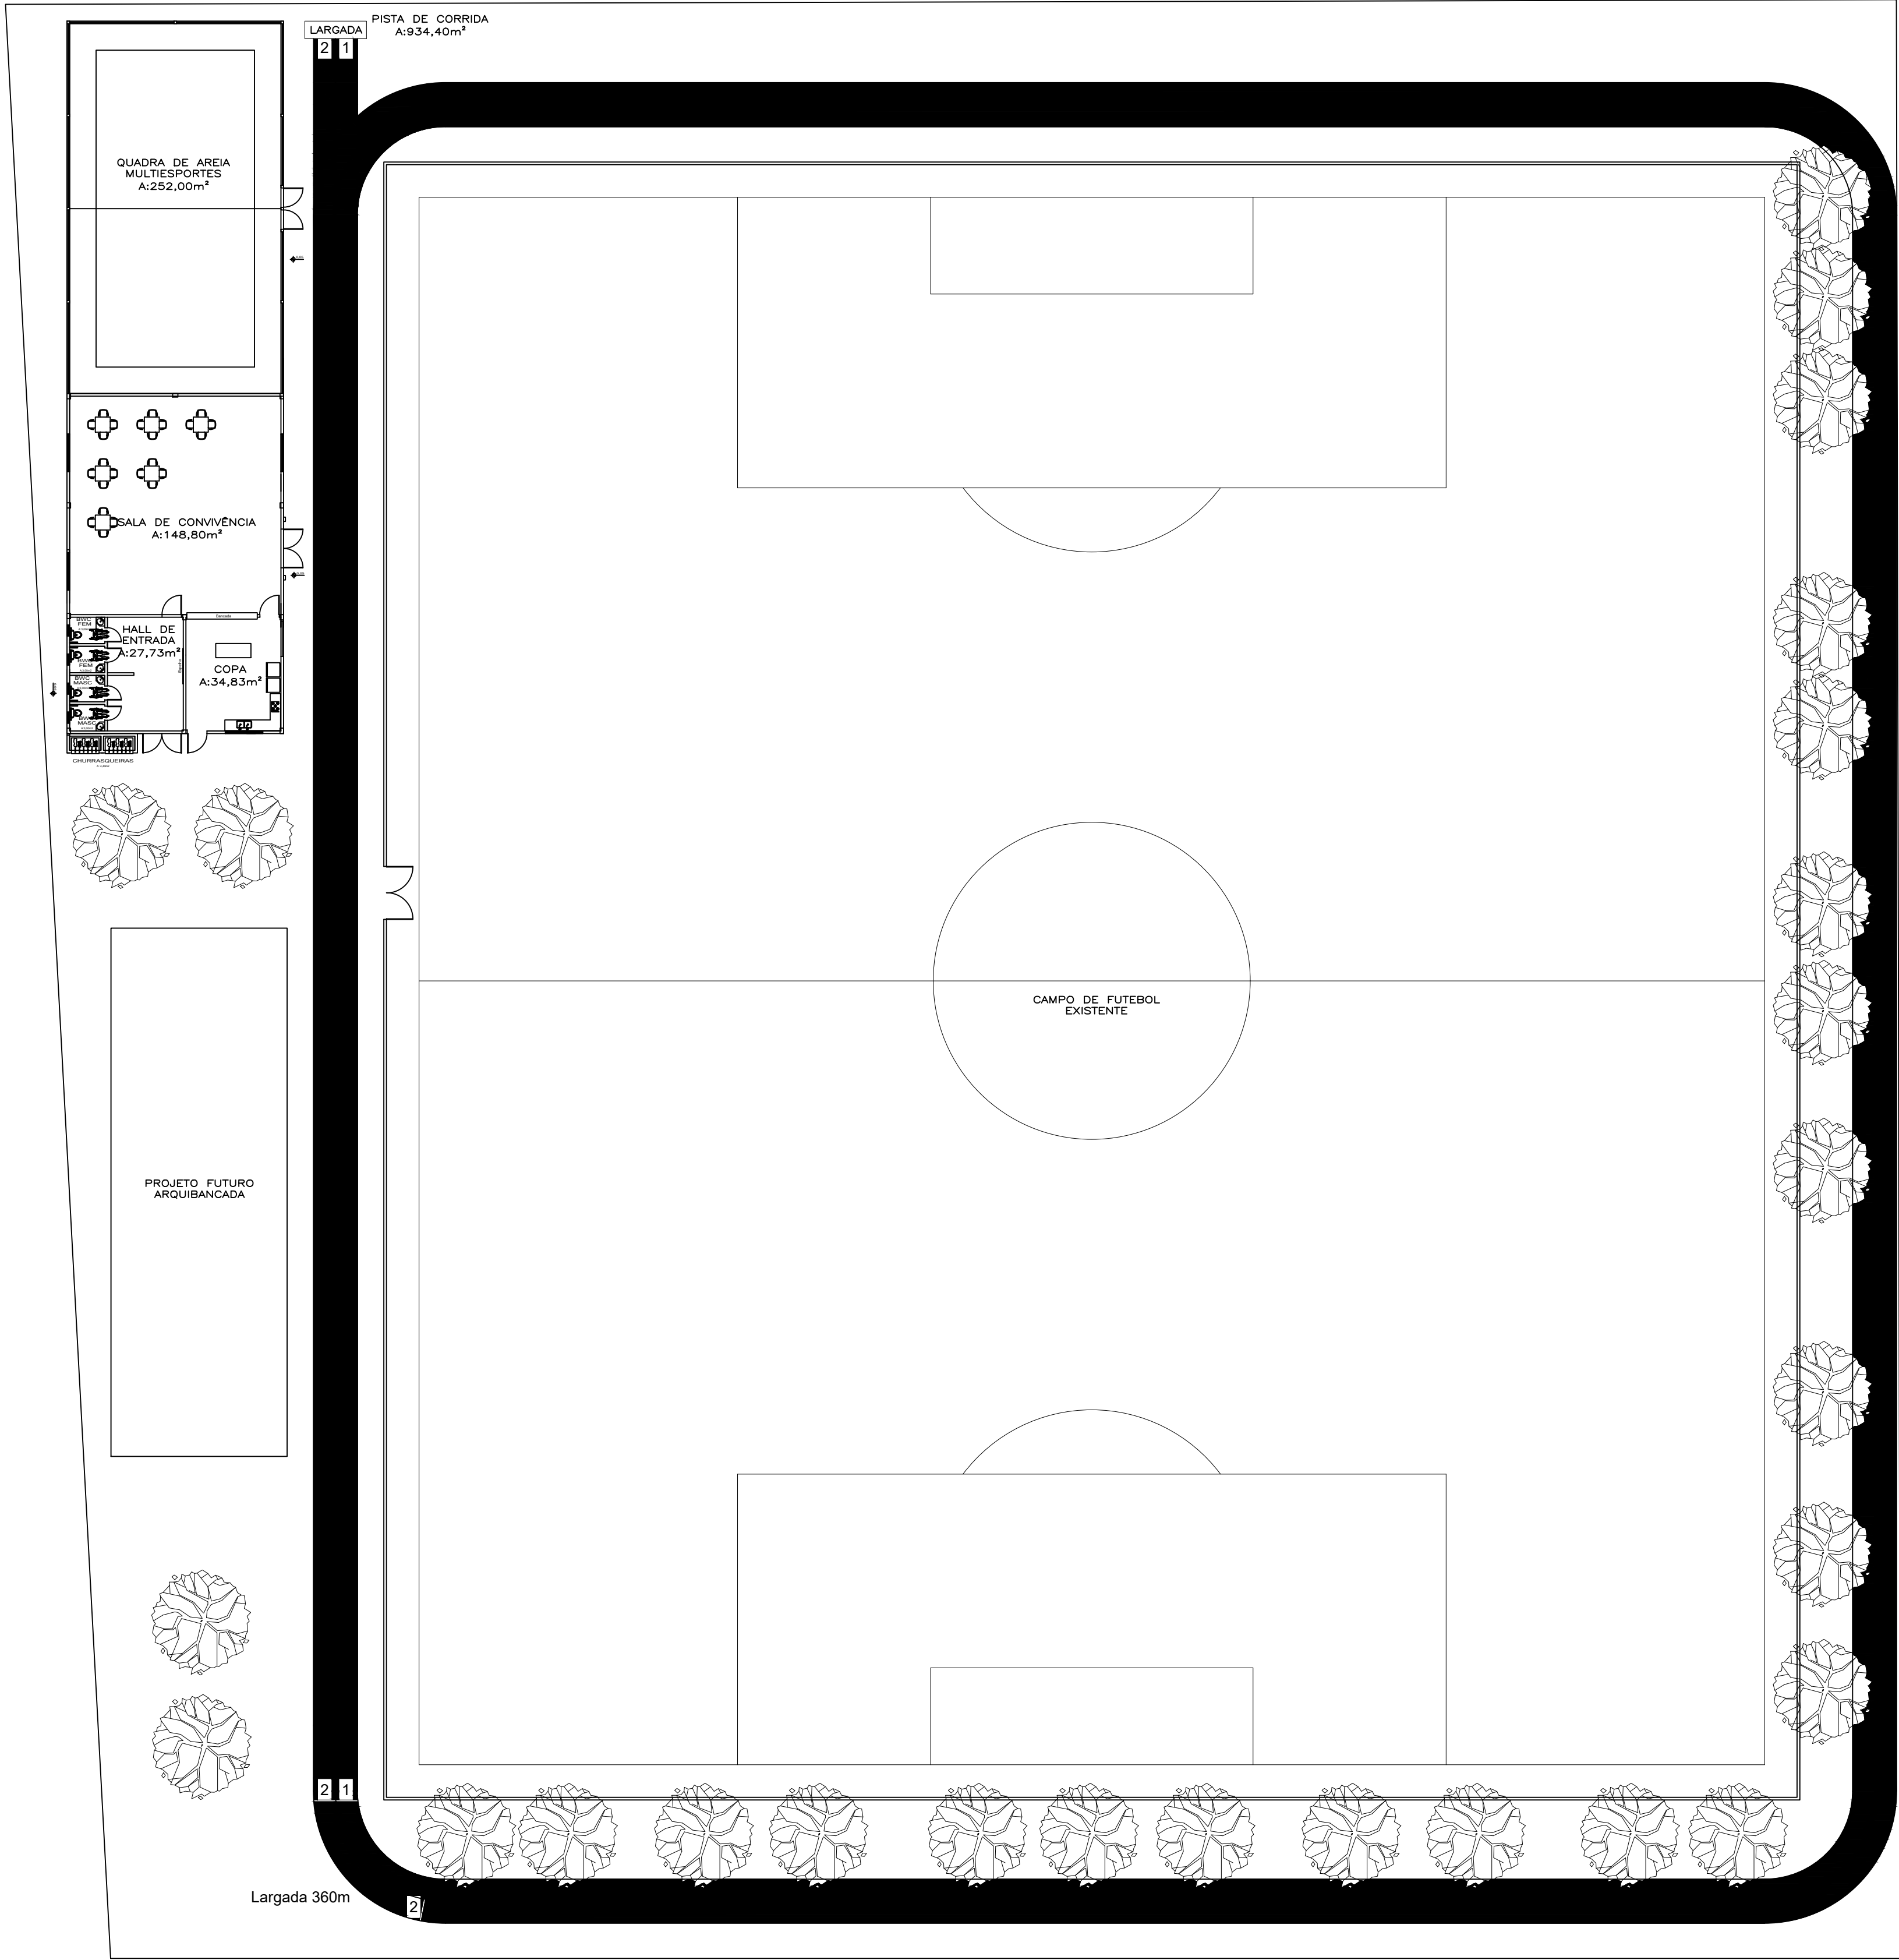


RUDINEI
BRIDI:7227859
5091

Assinado de forma digital por RUDINEI
BRIDI:72278595091
Dados: 2026.06.19 09:53:28 -03'00'


ANA PEROZA Engenheira Interiores	CONSTRUÇÃO DE CENTRO ESPORTIVO		PREFEITURA		
	ENDEREÇO		PRAÇA PERIQUILLO		
	CAMPO SOL DA AMÉRICA - VISTA ALEGRE/RS		PARA EMISSÃO		
	CONTEÚDO		PRONAL: 04/04	VERSÃO: 01	
	PLANTA SITUAÇÃO		ESCALA: 1/250	DATA: 12/09/2026	
LAYOUT CENTRO DE CONVÊNIO					
Contratante:		Resp. técnico:			
		ANA MARIA		Assinado de forma digital por ANA MARIA PEROZA:02169574000	
		PEROZA:02169574000		Dados: 2026.06.19 10:19:06 -03'00'	
MUNICÍPIO DE VISTA ALEGRE/RS		ANA MARIA PEROZA			
CNPJ: 92.403.583/0001-10		Engenheira Civil			
		CREA RS 223954			

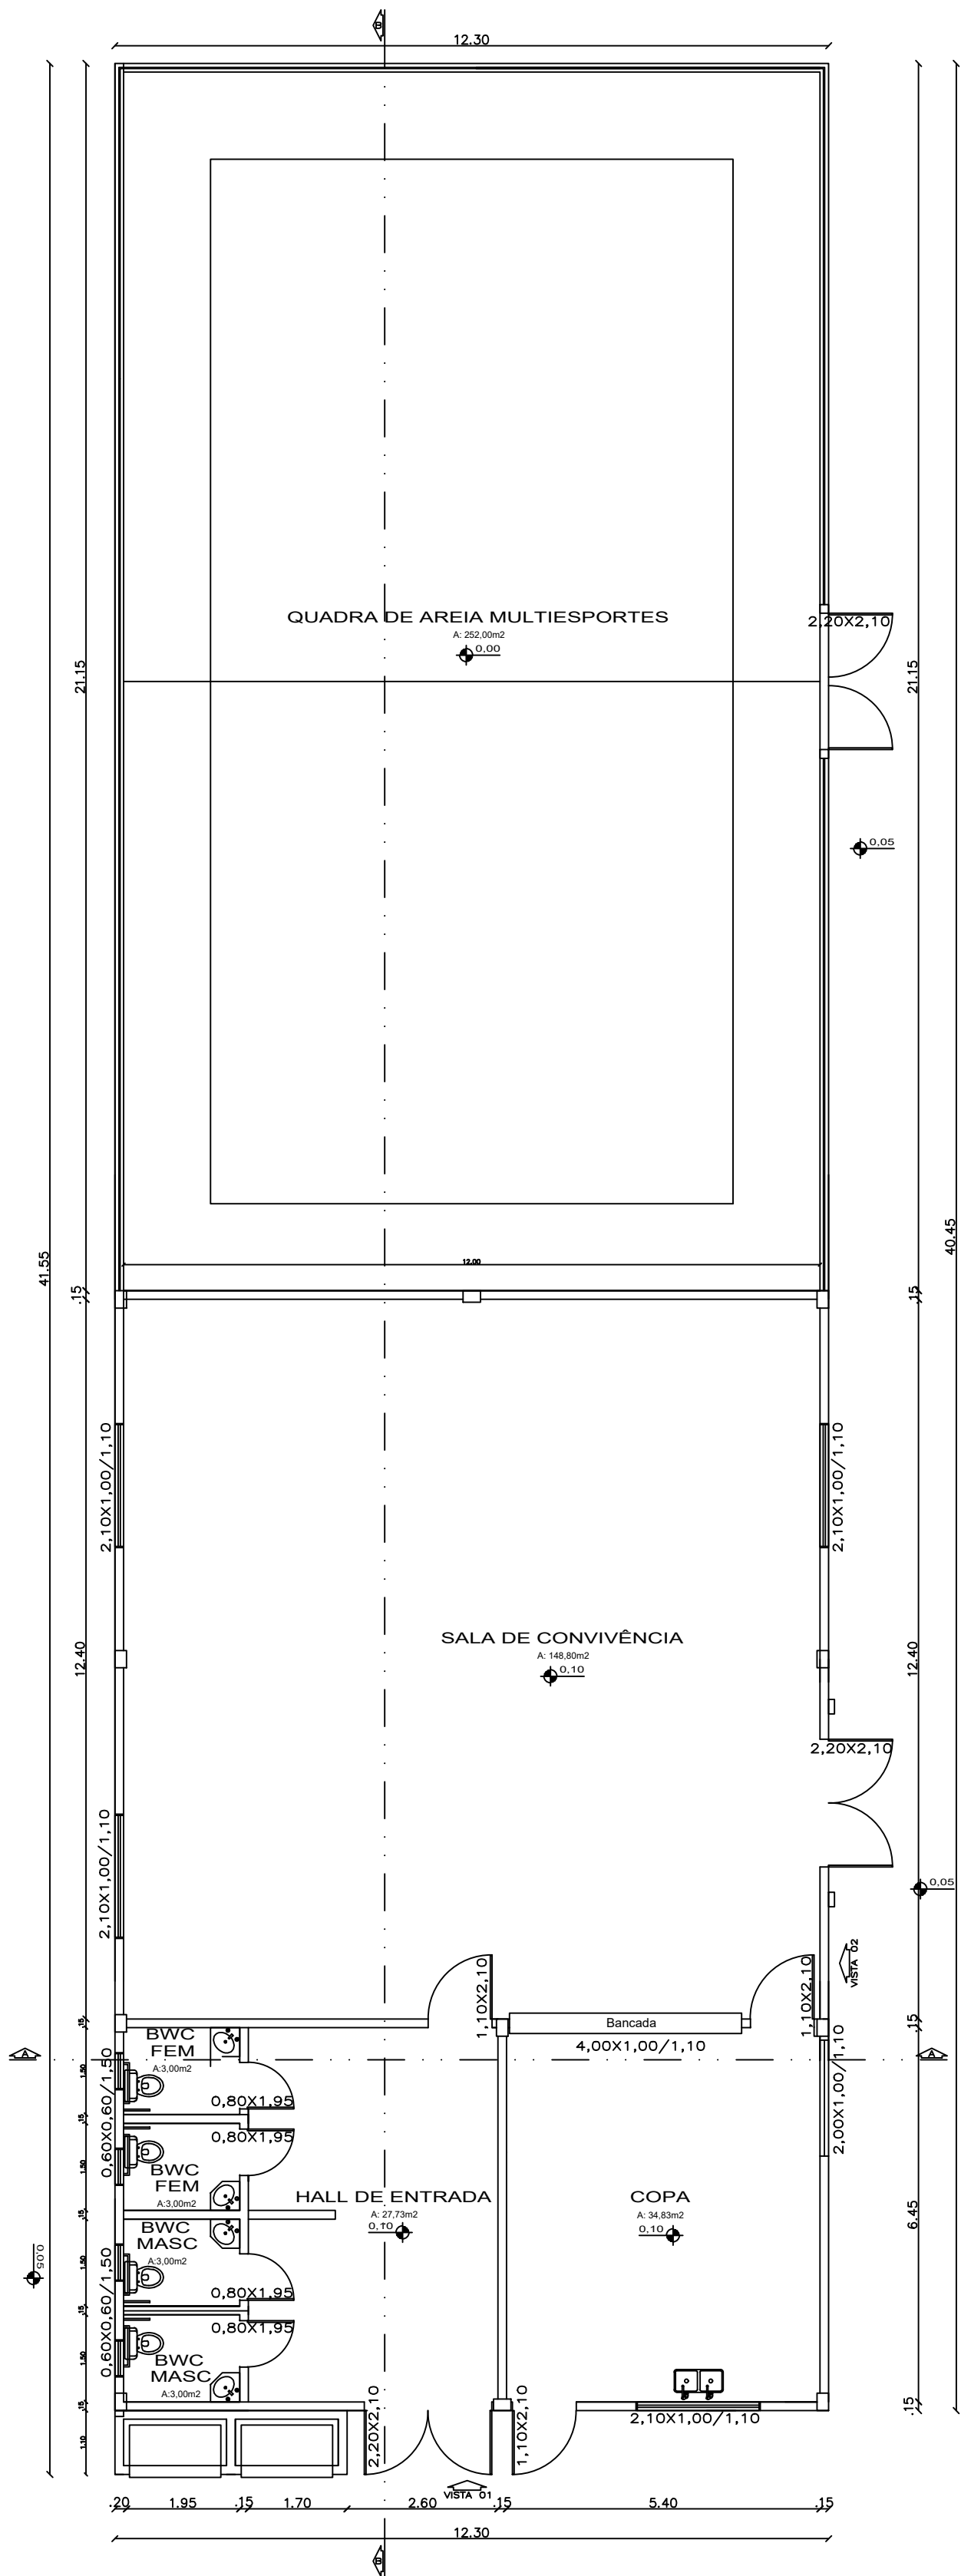

PLANTA BAIXA
ÁREA: 497,53m²
Esc 1:50

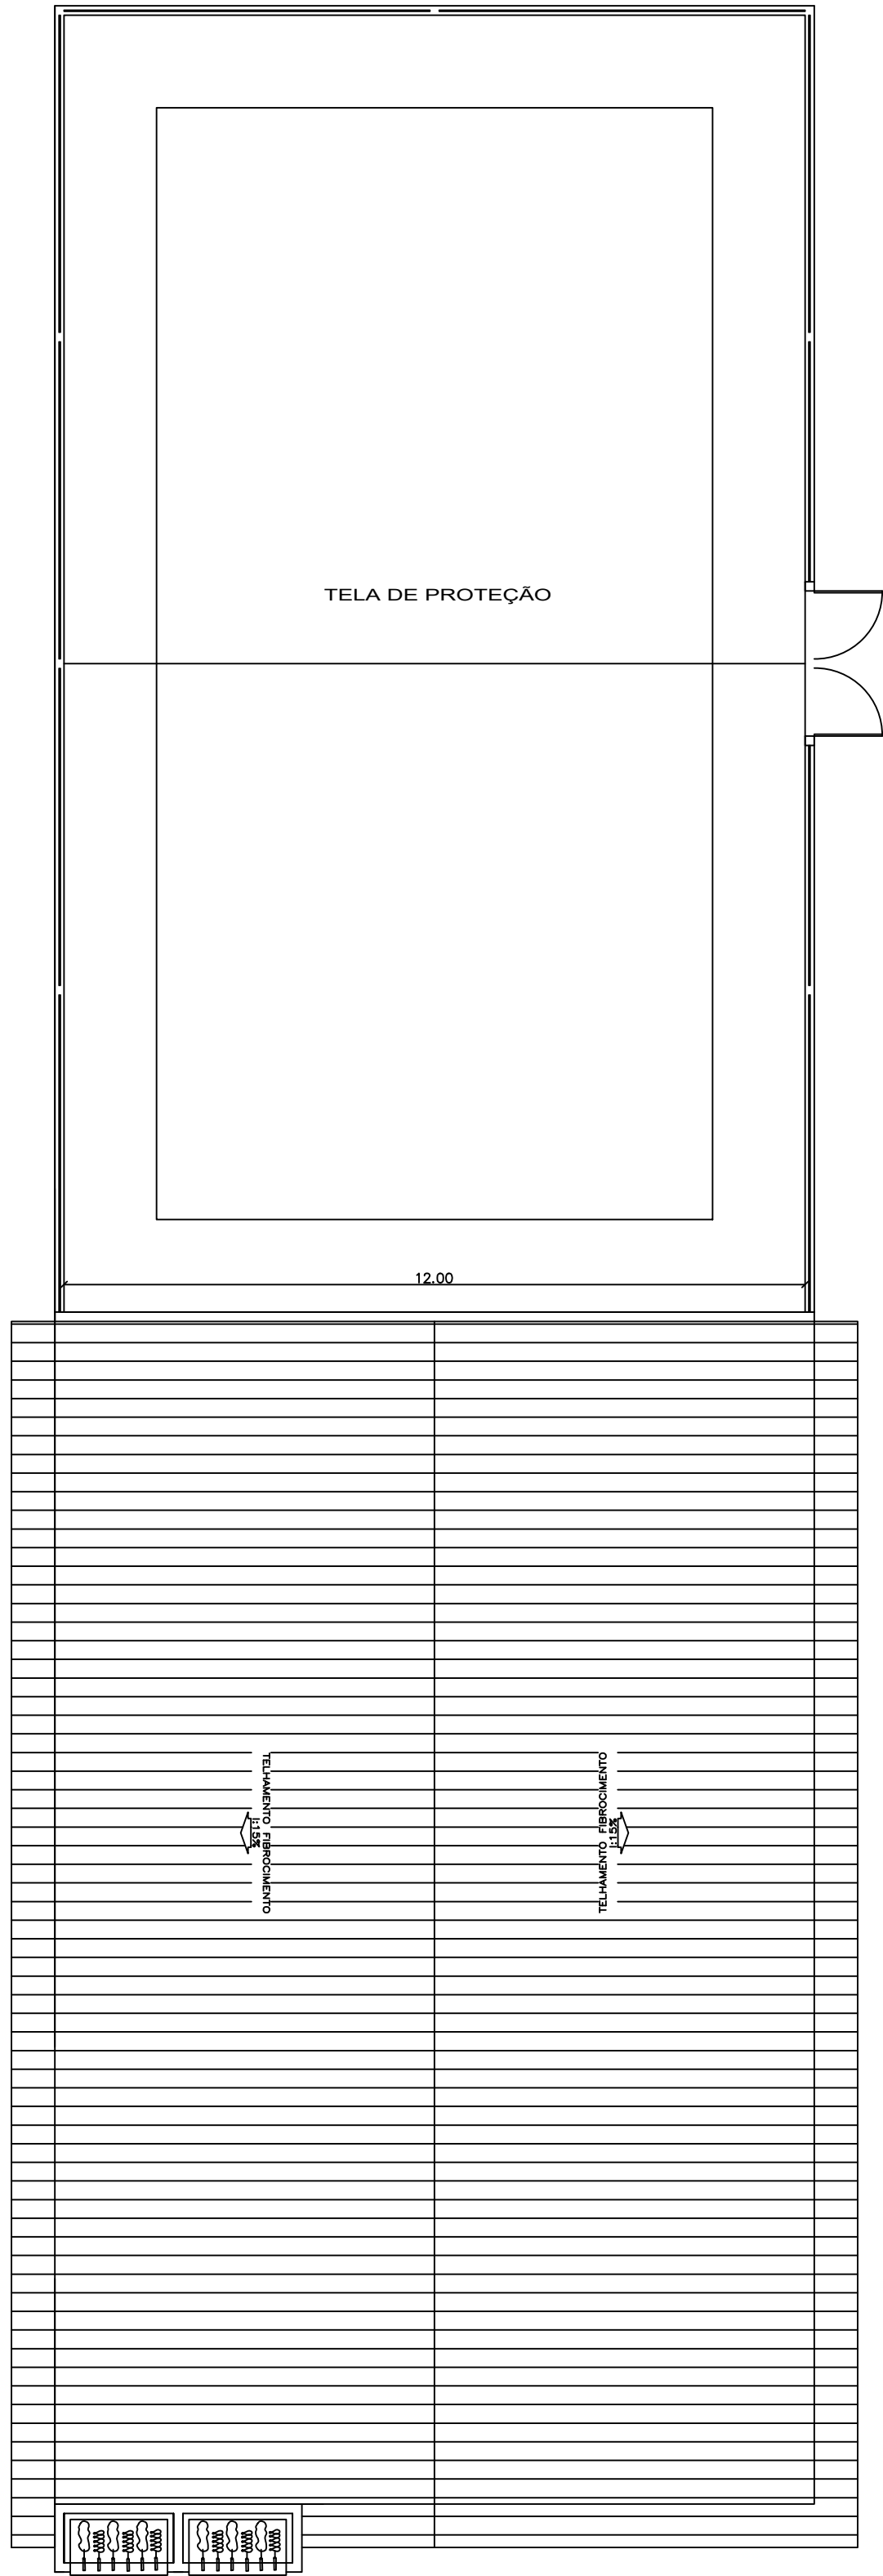

PLANTA COBERTURA
Esc 1:50

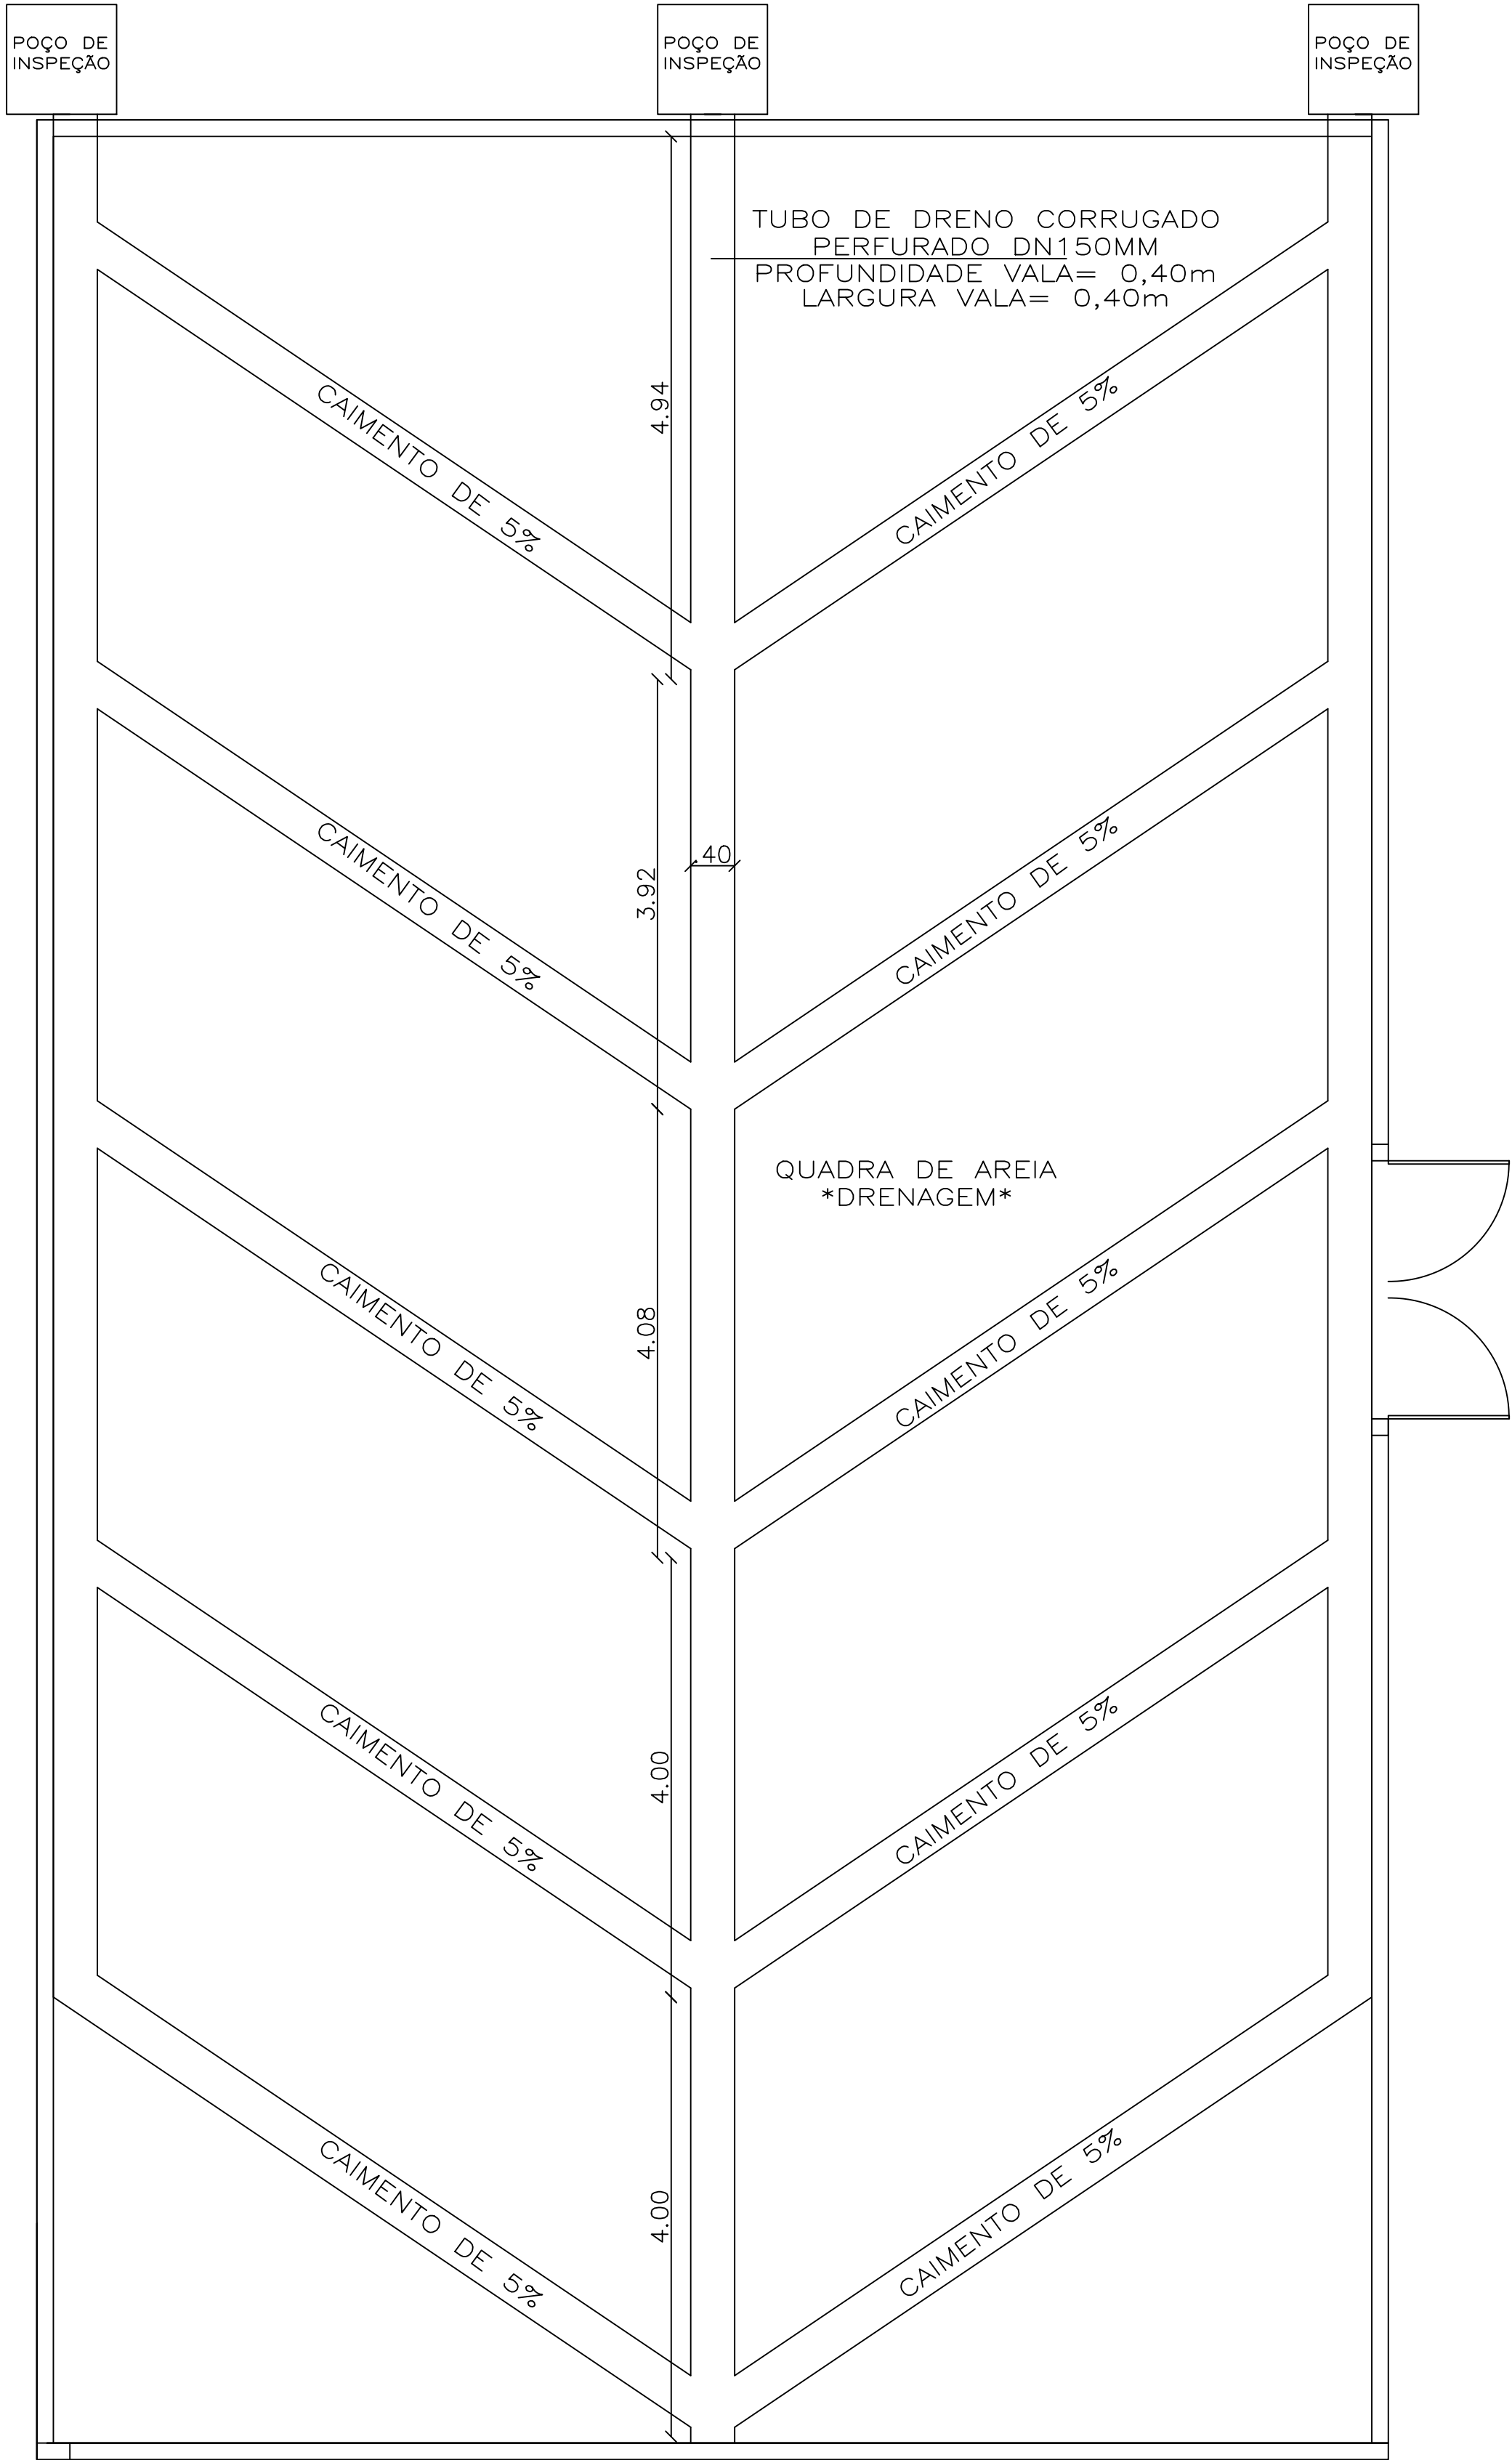


PLANTA DE DRENAGEM
Esc 1:50

RUDINEI
BRIDI:722785
95091


Assinado de forma
digital por RUDINEI
BRIDI:72278595091
Dados: 2026.06.19
09:54:19 -03'00'

	CONSTRUÇÃO DE CENTRO ESPORTIVO		☐ PRELIMINAR ☒ PARA APROVAÇÃO ☐ PARA EXECUÇÃO
	ENGENHEIRO CAMPO SOL DA AMÉRICA - VISTA ALEGRE/RS	PRANCHAL: 02/04	VERSÃO: 01
CONTEÚDO PLANTA BAIXA PLANTA COBERTURA PLANTA DRENAGEM	ESCALA: Indica	DATA: 12/06/2026	
Contratante:		Resp. técnico:	
MUNICÍPIO DE VISTA ALEGRE/RS CNPJ: 92.403.583/0001-10		ANA MARIA PEROZA:02169574000 Assinado de forma digital por ANA MARIA PEROZA:02169574000 Dados: 2026.06.19 10:18:32 -03'00'	
		ANA MARIA PEROZA Engenheiro Civil CREA RS 223954	

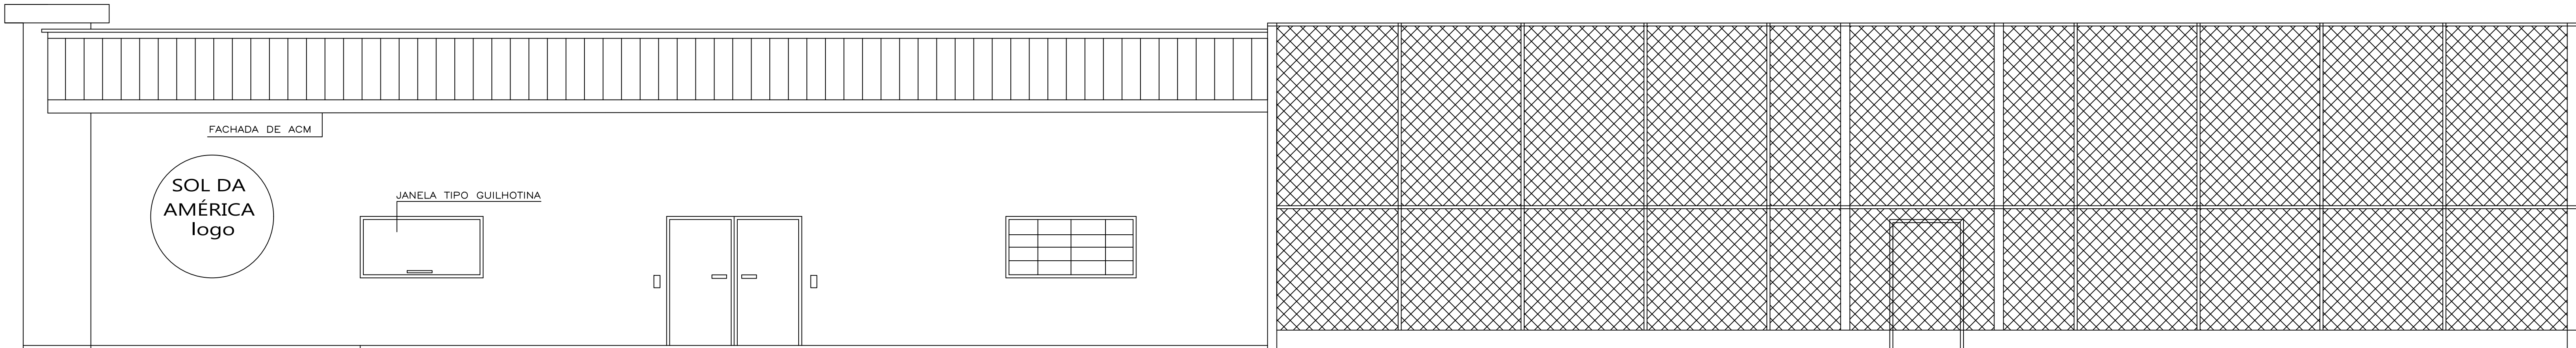


VISTA 02

esc 1:50

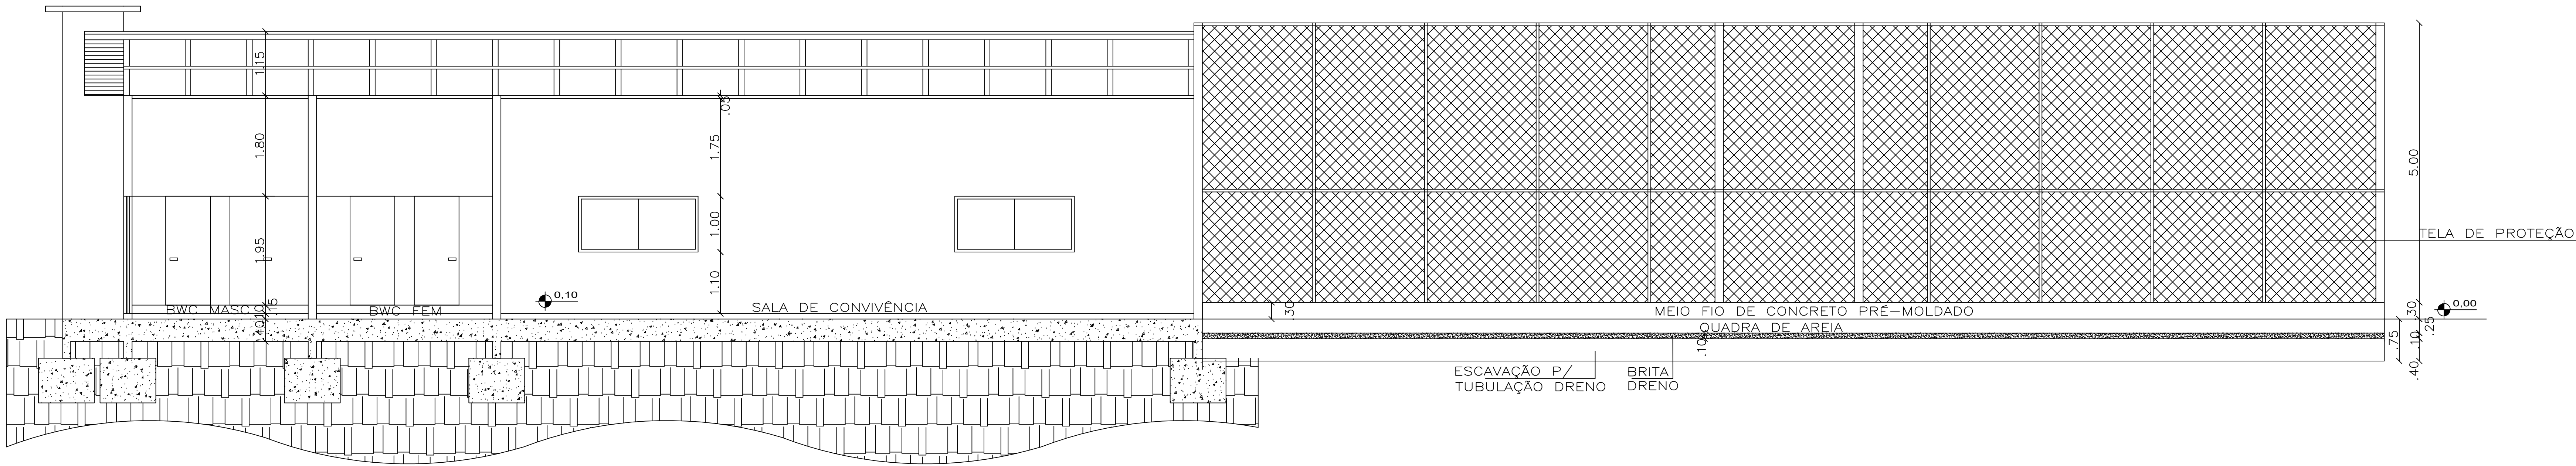


CORTE BB'

Esc 1:50

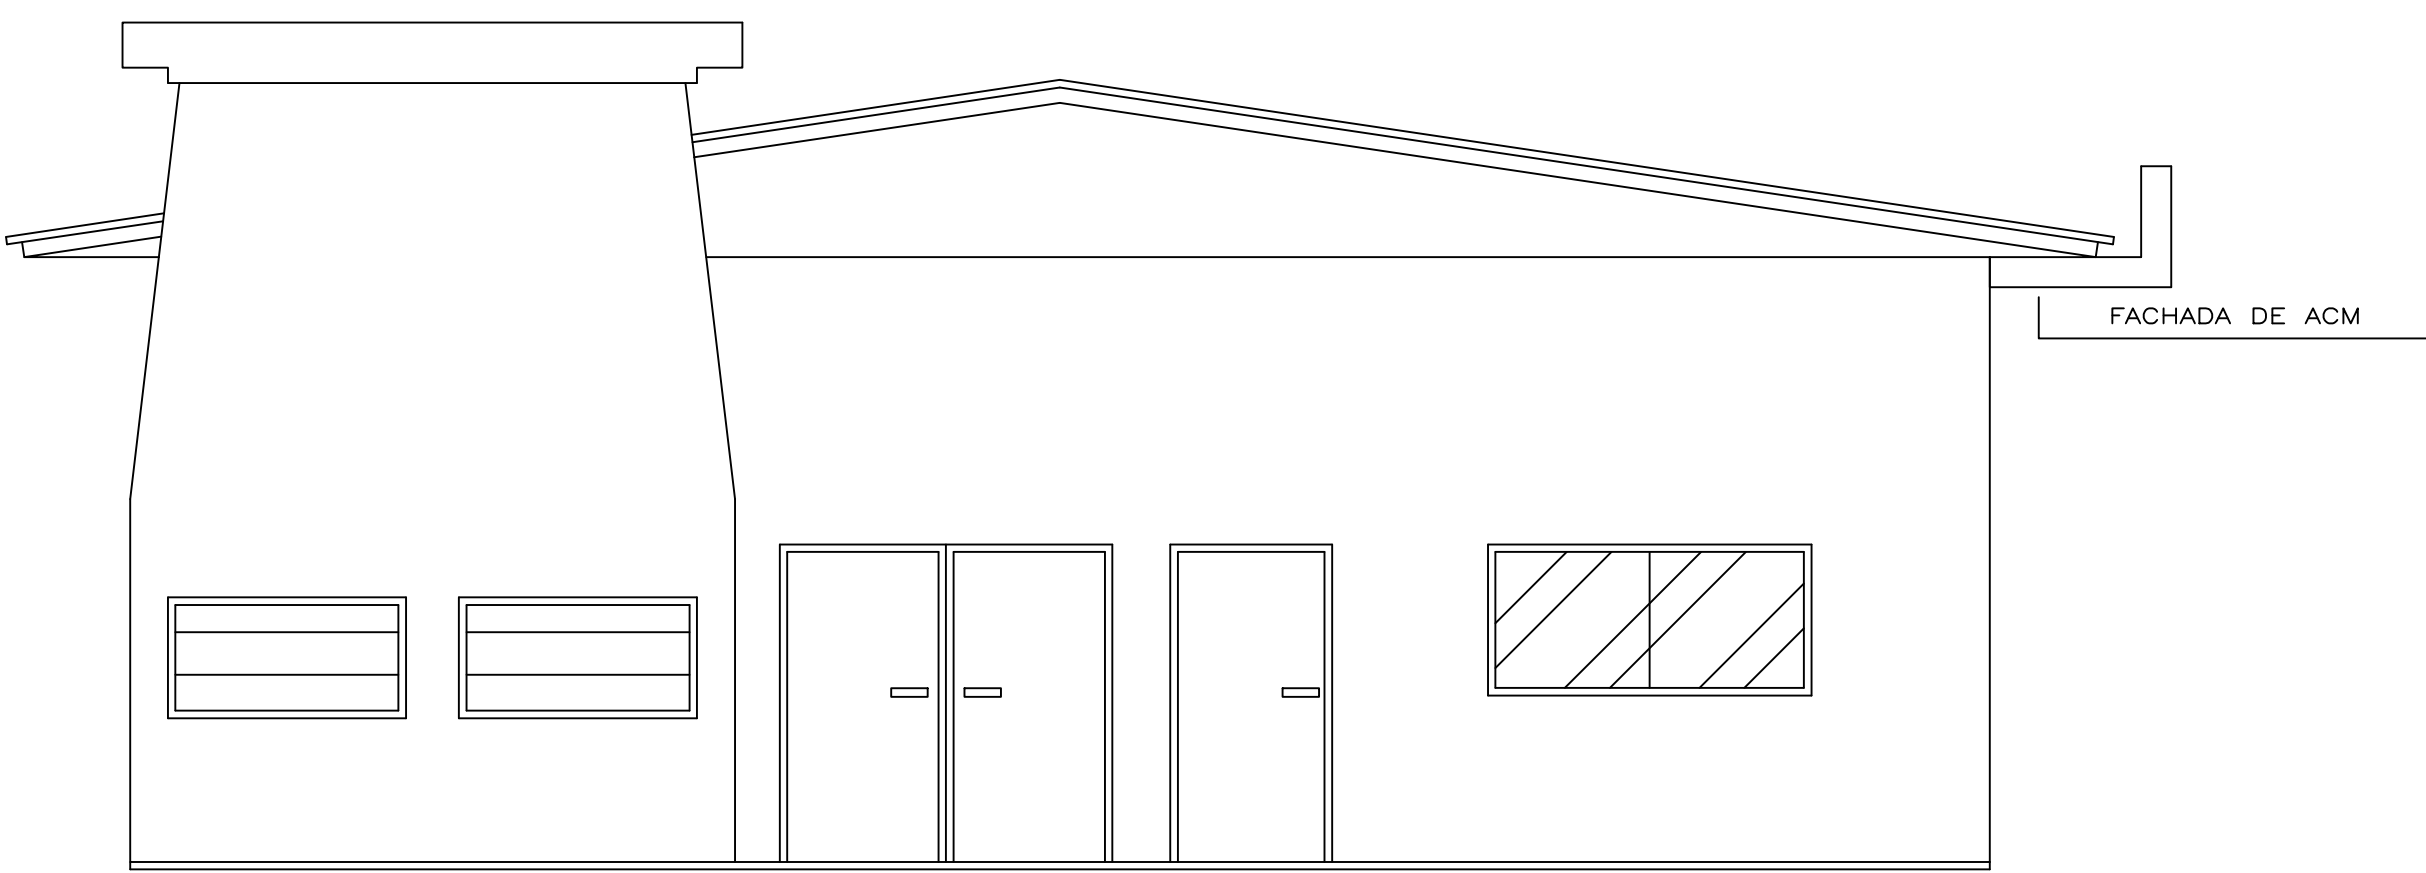

VISTA 01

esc 1:50

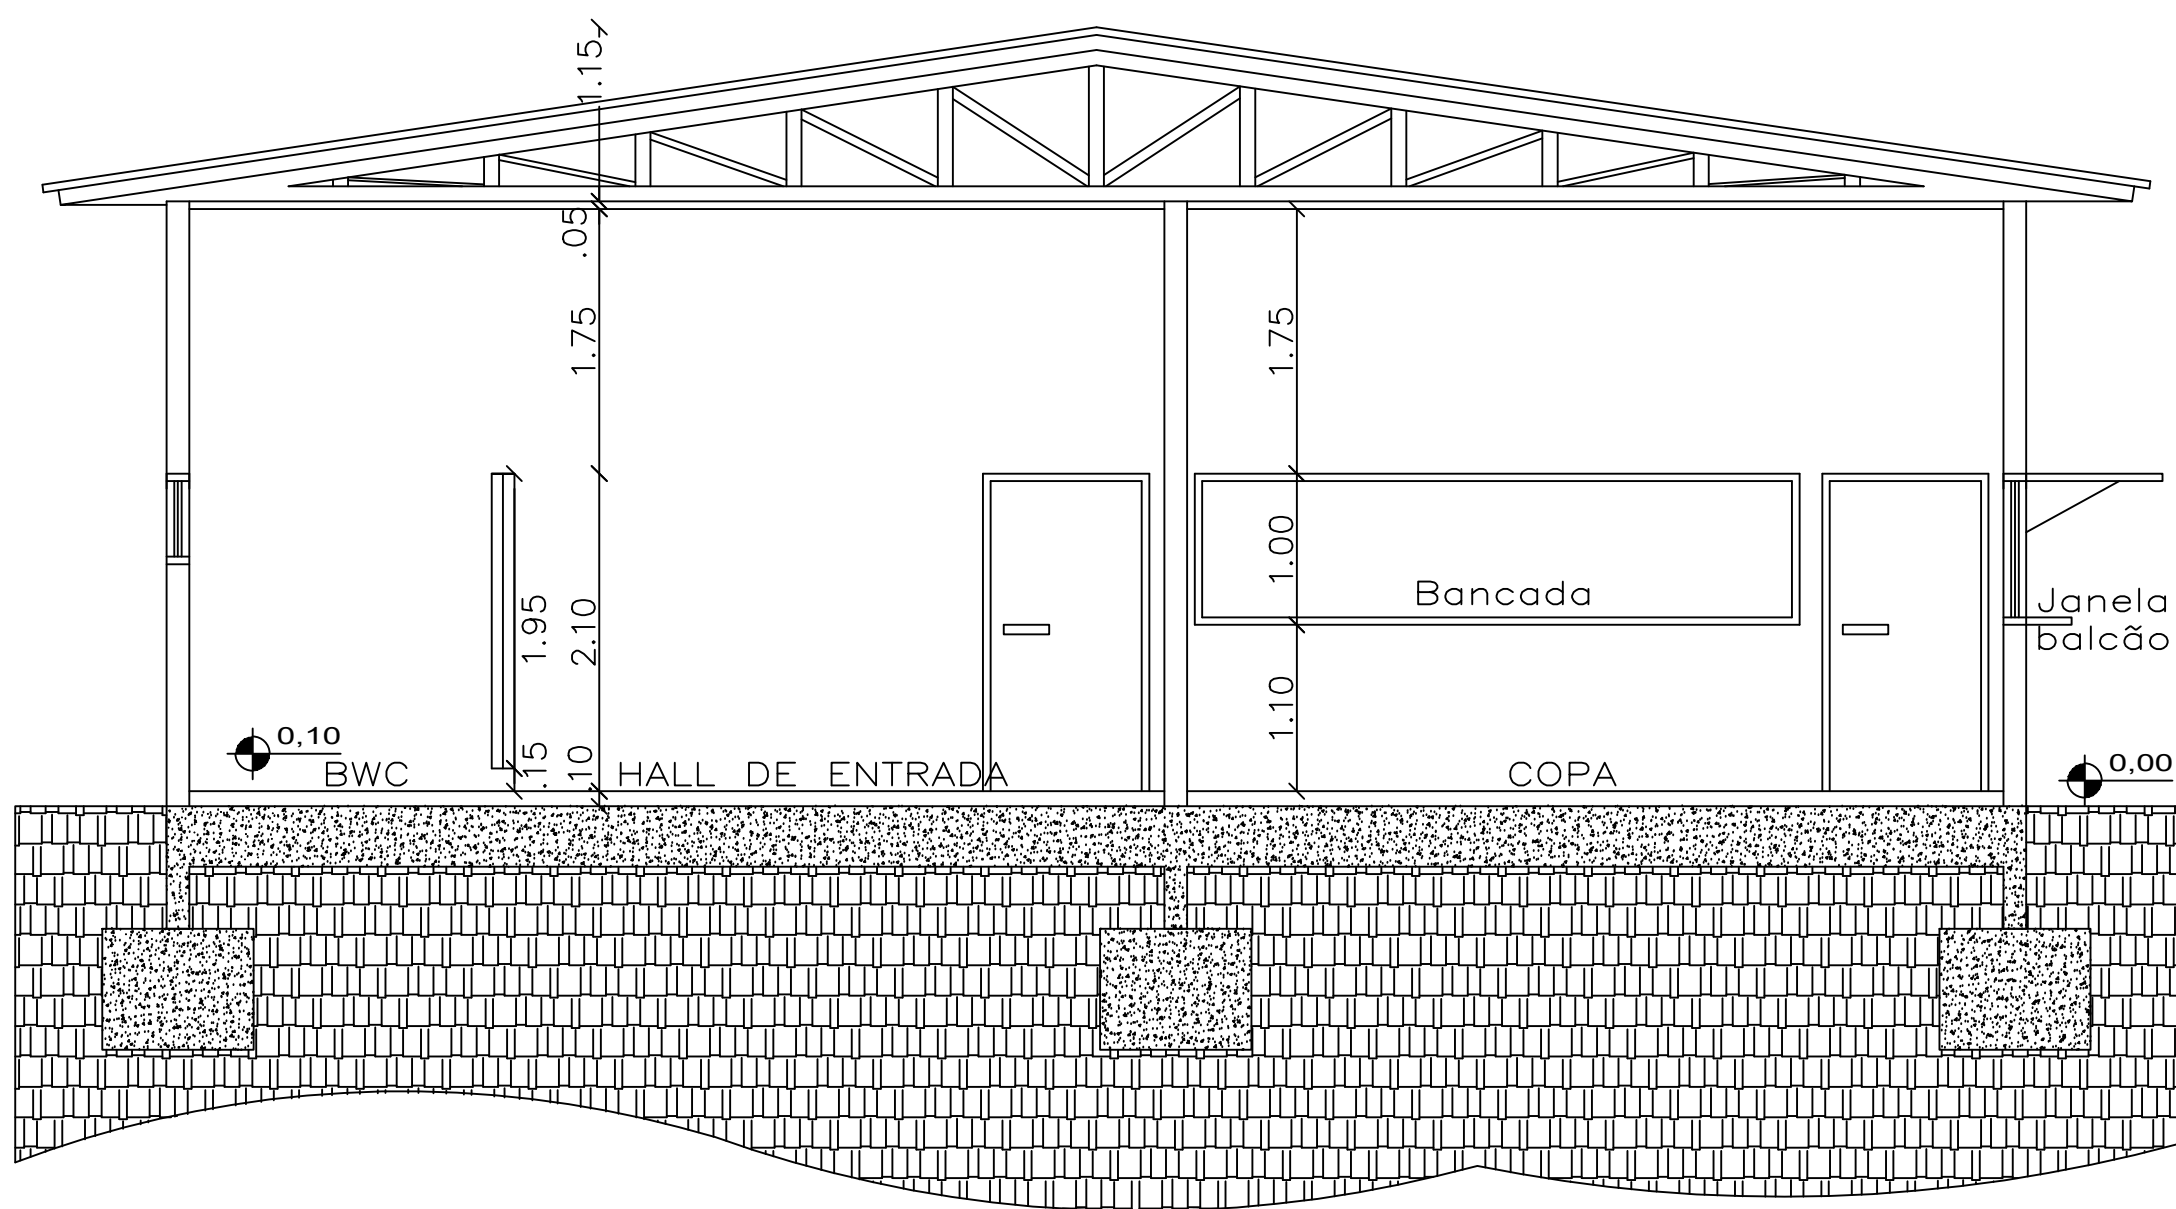

CORTE AA'

Esc 1:50

TUBO PEAD 100MM
BRITA Nº 2
AREIA 25CM
MANTA GEOTÊXTIL
SOLO COMPACTADO

DETALHAMENTO DRENO

Esc 1:50

RUDINEI
BRIDI:72278
595091

Assinado de forma digital por RUDINEI
BRIDI:72278595091
Dados: 2026.06.19 09:55:04 -03'00'

Contratante: MUNICÍPIO DE VISTA ALEGRE/RS CNPJ: 92.403.983/0001-10	CONSTRUTORA DE CENTRO ESPORTIVO ENGENHO - CAMPO SOL DA AMÉRICA - VISTA ALEGRE/RS		PRELIMINAR ANEXO APROVAÇÃO DE PROJETO	
	CONTEÚDO: CORTE AA' (CORTE DE FACHADA DE DETALHAMENTO)	PROJETO: 0004 ESCALA: 1/50	DATA: 19/06/2026	VERSÃO: 01
Resp. Técnico: ANA MARIA PEROZA:02169574000 ANEXO APROVAÇÃO DE PROJETO		Assinado de forma digital por ANA MARIA PEROZA:02169574000 ANEXO APROVAÇÃO DE PROJETO		