
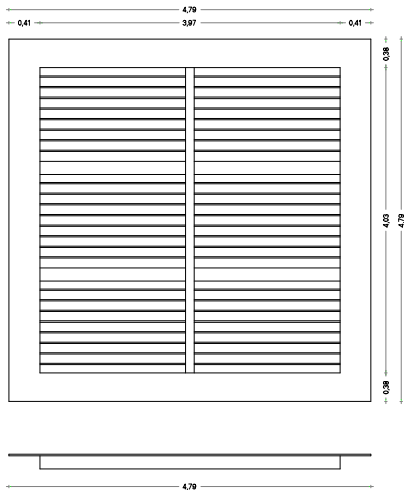


CORTE
SEM ESCALA

DETALHE
SEM ESCALA
CANTONEIRAS 4"X3/16
TRAMA EM FERRO CHATO 2"X1/4

PLANTA BAIXA
ESCALA - 1/100

PREFEITURA DE DOUTOR MAURÍCIO CARDOSO

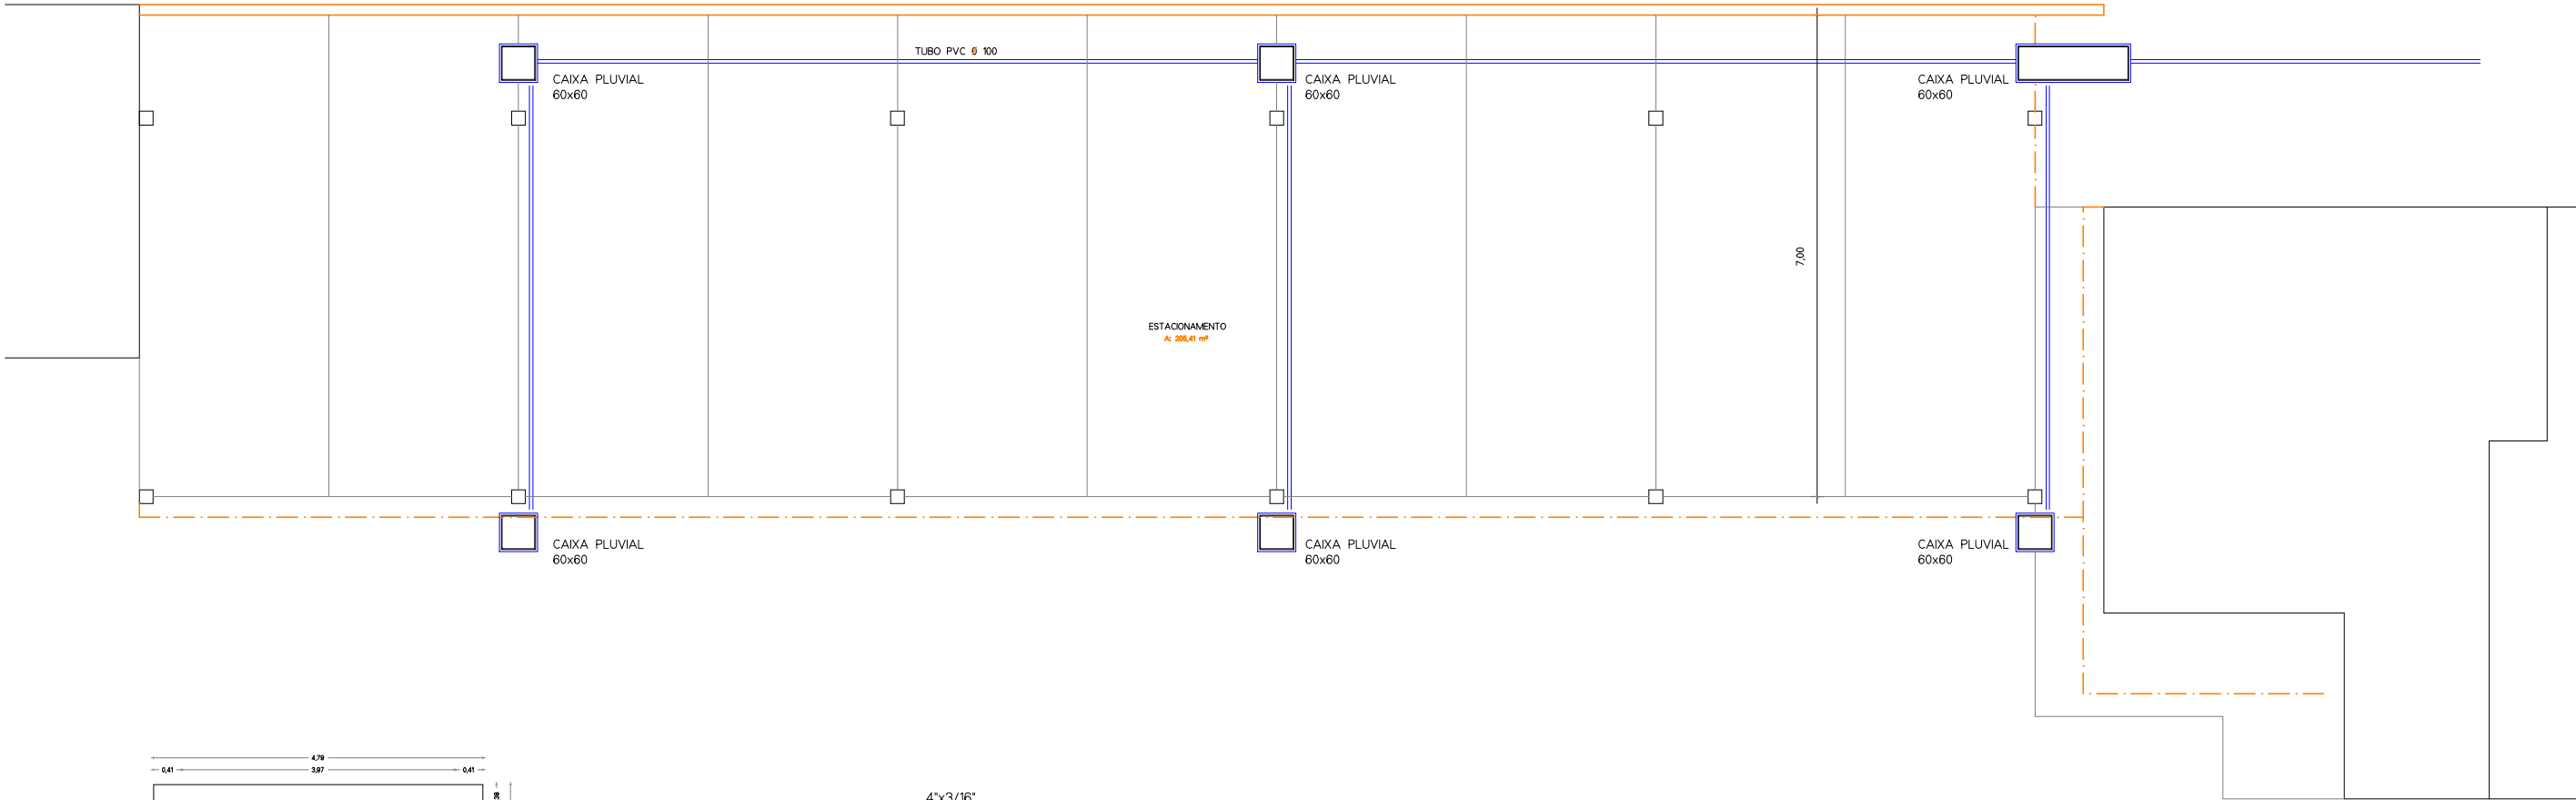

PROJETO PLUVIAL

ANDRÉ VERNIER
VIGILÂNCIA SANITÁRIA
ENGENHEIRO DE SEGURANÇA DO TRABALHO
CAU 30.160-4

PREFEITURA DE DOUTOR MAURÍCIO CARDOSO
PROPRIETÁRIO
RUA BENTO GONÇALVES, nº 1371
BAIRRO CENTRO
DOUTOR MAURÍCIO CARDOSO / RS

APROVADO
Município de Doutor Maurício Cardoso/RS
Setor de Arquitetura e Engenharia

Documento assinado digitalmente
KARINE SIGNORI DE MELLO
Data: 09/07/2026 11:52:50-0300
Verifique em <https://validar.iti.gov.br>

KARINE SIGNORI DE MELLO
Engenheira Civil CREA/RS 244762

PLANTA BAIXA

ÁREA CONSTRUÍDA: 219,89m²

VISA

Município de
Doutor Maurício Cardoso

JULHO 2.026

02 / 03

ANDRÉ VERNIER
ARQUITETO E URBANISTA
ENGENHEIRO DE SEGURANÇA DO TRABALHO
CAU 30.160-4

ANDRÉ VERNIER:6
3449609068

Assinado digitalmente por ANDRÉ VERNIER:63449609068
ND: CN=DR. O-ACIP-Brasil, OU=Secretaria da Presidência Federal do Brasil, OU=BRASIL, OU=20060100000106, OU=personal, CN=ANDRÉ VERNIER:63449609068
Tratado: Este é o autor deste documento
Localização:
Data: 2026.07.09 11:00:55-0300
Foxit PDF Reader Versão: 2025.2.0

RUA DAINE DE ABEUL 555
BAIRRO CENTRO - HORIZONTINA / RS
CEP 98200-000
98223.5881
a2arquitetura555@gmail.com