




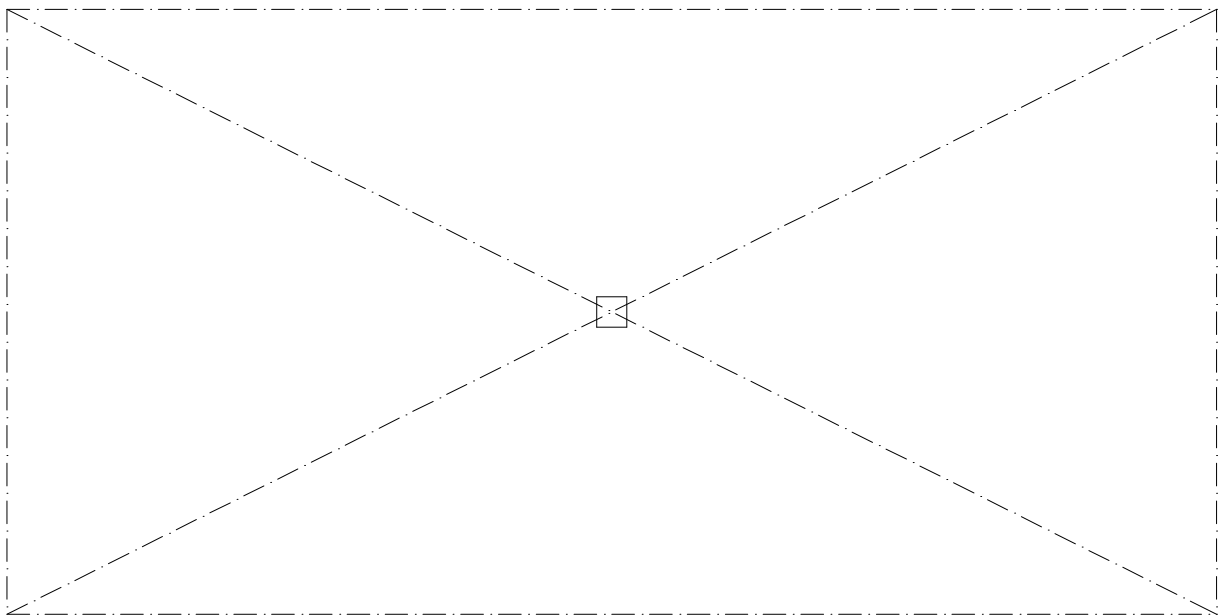

PLANTA BAIXA
ESCALA - 1/100

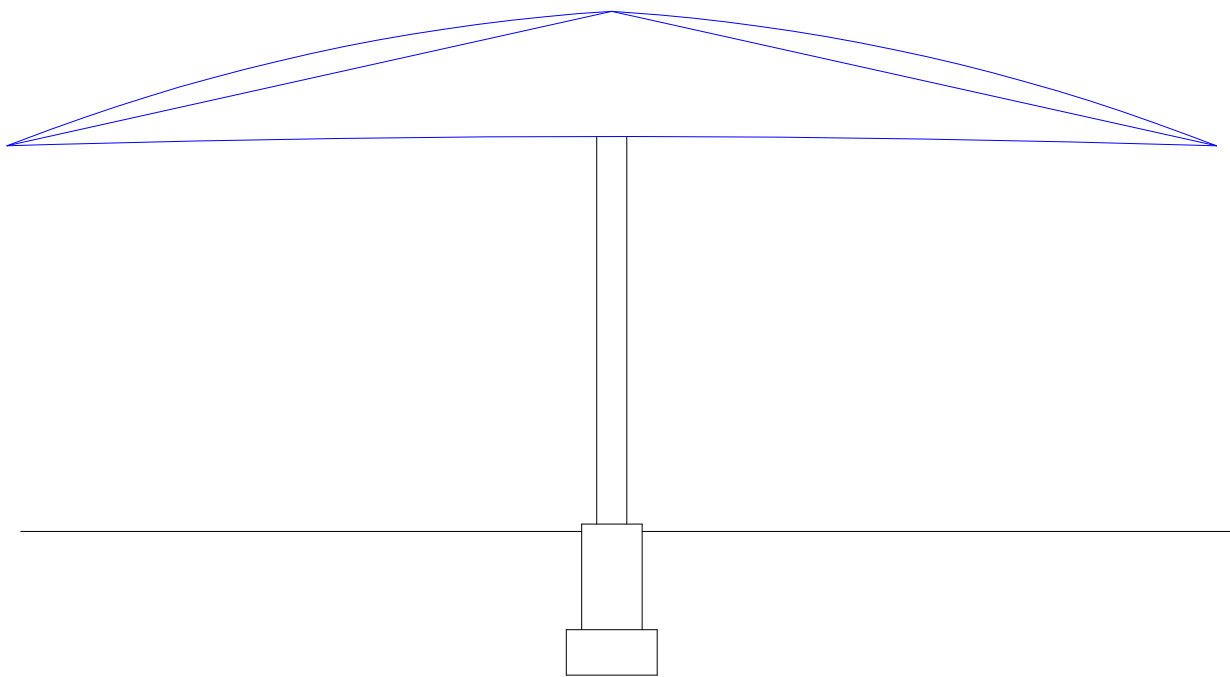

VISTA FRONTAL
ESCALA - 1/100

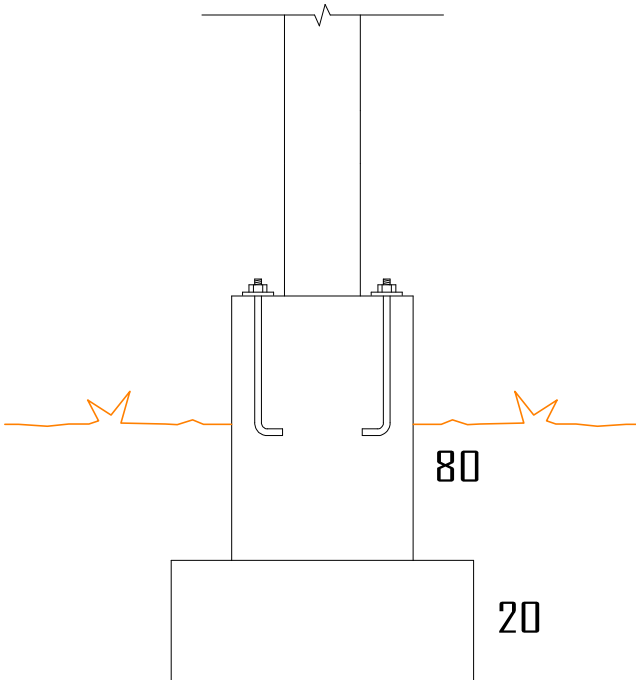

DETALHE FUNDAÇÃO COM PILAR METÁLICO
SEM ESCALA

PREFEITURA DE DOUTOR MAURÍCIO CARDOSO



PROJETO PLUVIAL

ANDRÉ VERNIER
VIGILÂNCIA SANITÁRIA
ENGENHEIRO DE SEGURANÇA DO TRABALHO
CAU 30.160-4

PREFEITURA DE DOUTOR MAURÍCIO CARDOSO
PROPRIETÁRIO
RUA BENTO GONÇALVES, nº 1371
BAIRRO CENTRO
DOUTOR MAURÍCIO CARDOSO / RS

APROVADO
Município de Doutor Maurício Cardoso/RS
Setor de Arquitetura e Engenharia

Documento assinado digitalmente
KARINE SIGNORI DE MELLO
Data: 09/07/2026 11:52:50-0300
Verifique em <https://validar.itl.gov.br>

KARINE SIGNORI DE MELLO
Engenheira Civil CREA/RS 244762

PLANTA BAIXA

ÁREA CONSTRUÍDA: 219.89m²

VISA
Município de
Doutor Maurício Cardoso

JULHO 2.026

03 / 03

ANDRÉ VERNIER
ARQUITETO E URBANISTA
ENGENHEIRO DE SEGURANÇA DO TRABALHO
CAU 30.160-4

RUA DAINE DE ABREU, 565
BAIRRO CENTRO - HORIZONTINA / RS
CEP 98920-000
98920-5881
a2arquitetura365@gmail.com

Assinado digitalmente por ANDRÉ VERNIER:63449609068
ND, C=BR, O=ICP-Brasil, OU=Secretaria da Receita Federal do Brasil - RFB, OU=RFB e CPF-AJ, CN=EM BRANCO, OU=20086106000106, OU=presencial, CN=ANDRÉ VERNIER:63449609068
Razão: Eu sou o autor deste documento
Localidade: Data: 2026.07.09 11:01:24-03'00'
Foxit PDF Reader Versão: 2025.2.0

ANDRÉ VERNIER:63449609068