

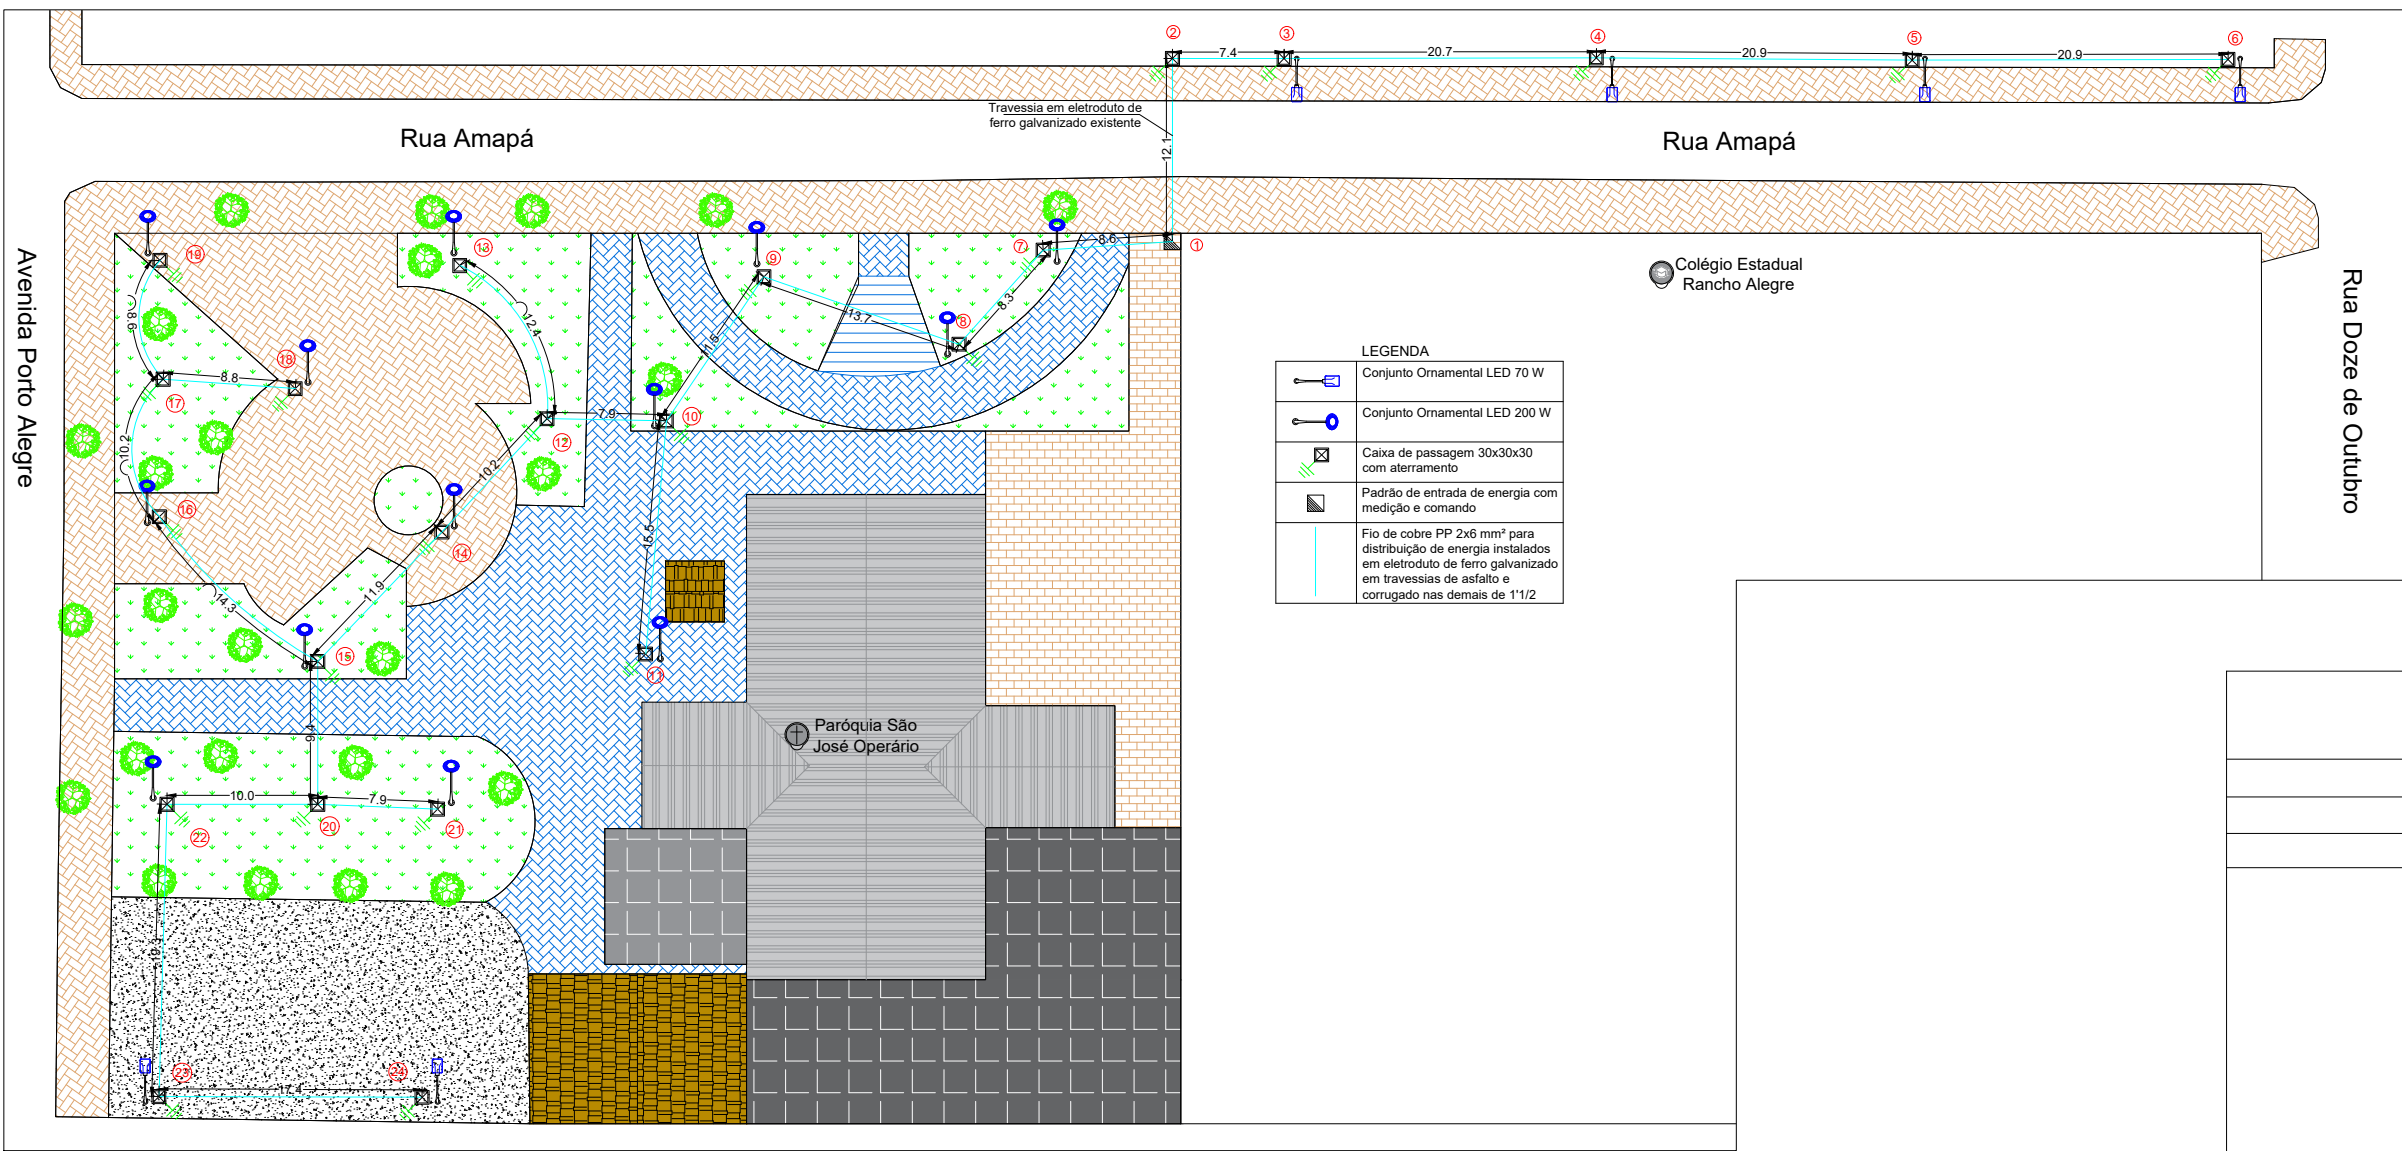


DETALHE PADRÃO DE ENTRADA

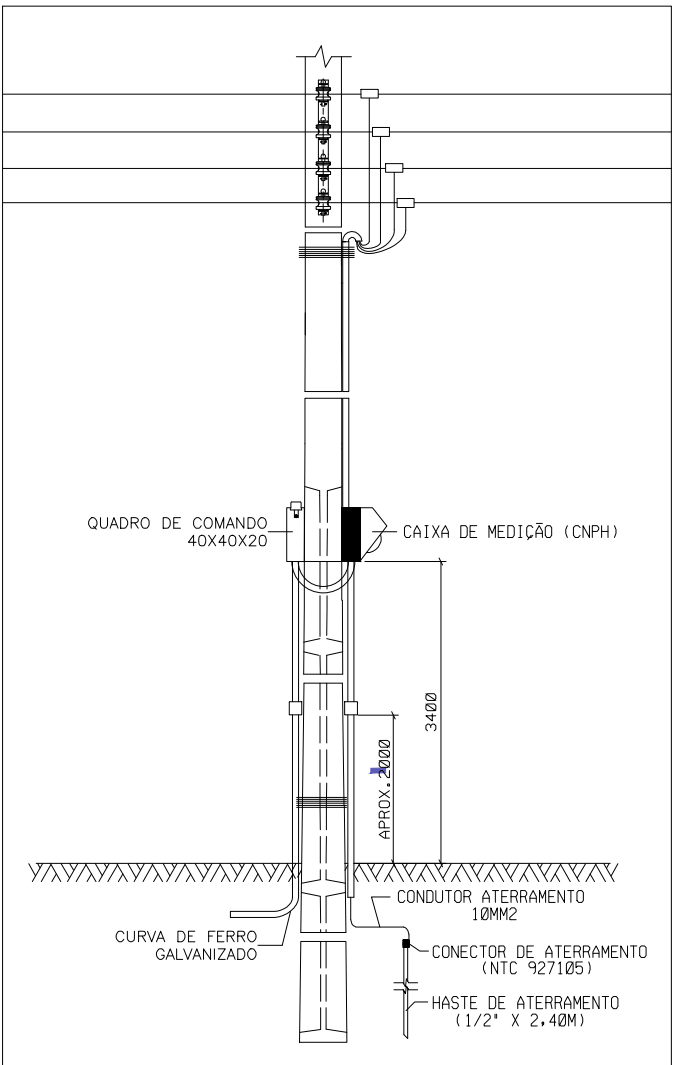

DETALHE CAIXA DE PASSAGEM


CAIXA DE PASSAGEM 30X30X30CM COM ATERRAMENTO DA ESTRUTURA METÁLICA

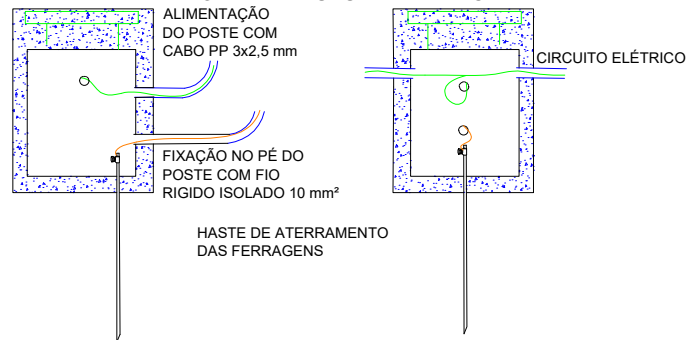

LOCALIZAÇÃO




Conjunto Ornamental LED 200 W

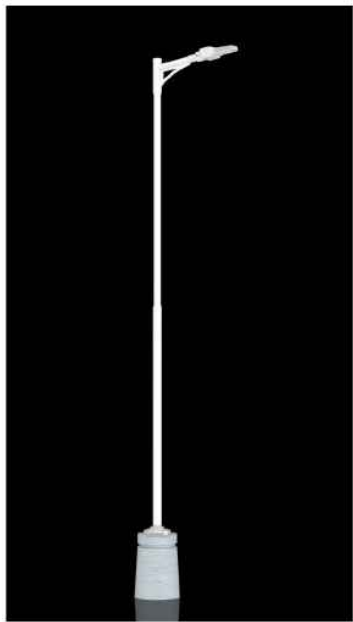

Conjunto ornamental LED 70 W

QUADRO DE CARGAS								
Circuito	Tensão (V)	Iluminação (70W)	Iluminação (200W)	Potência Total (W)	Disjuntor	Secção do Cabo	Corrente máxima (A)	Queda de Tensão máxima (%)
1	220	6	13	3020	2x50A	6 mm ²	13,73	1,4807

DIAGRAMA UNIFILAR

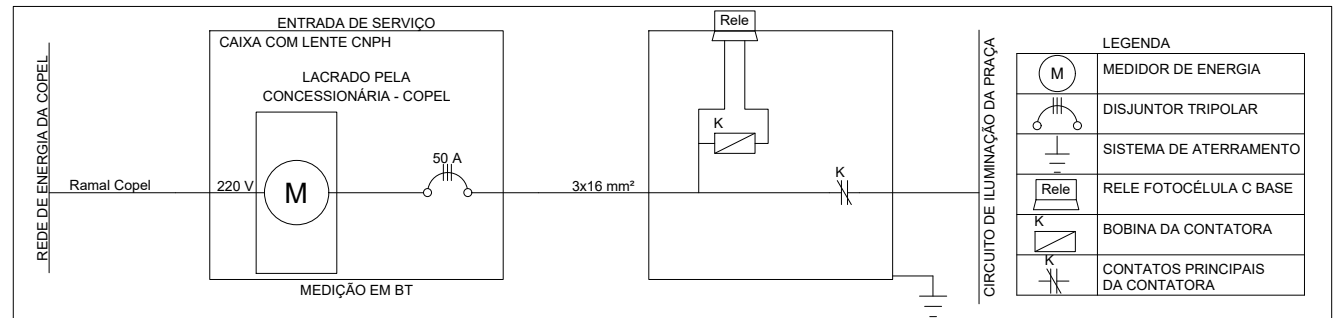

PREFEITURA MUNICIPAL DE RANCHO ALEGRE D'OESTE

Av. Paraná, 530, centro, CEP 87395-000
Telefone (44) 3556-1186
CNPJ 95.640.132/0001-94
www.ranchoalegreoeste.pr.gov.br
prefeitura@ranchoalegreoeste.pr.gov.br

OBRA: Revitalização de iluminação pública na praça da Igreja.

PRANCHA: Projeto Elétrico

ENDEREÇO: Paróquia São José Operário - Município de Rancho Alegre D'Oeste - Paraná

FOLHA: ÚNICA

PADRÃO: A3

ESCALA: 1:500

DATA:

PROJETISTA: Giliane

REPOSÁVEL TÉCNICO:

Giliane Zanuto - Engenheira Civil
Crea/PR: 108.644-D