


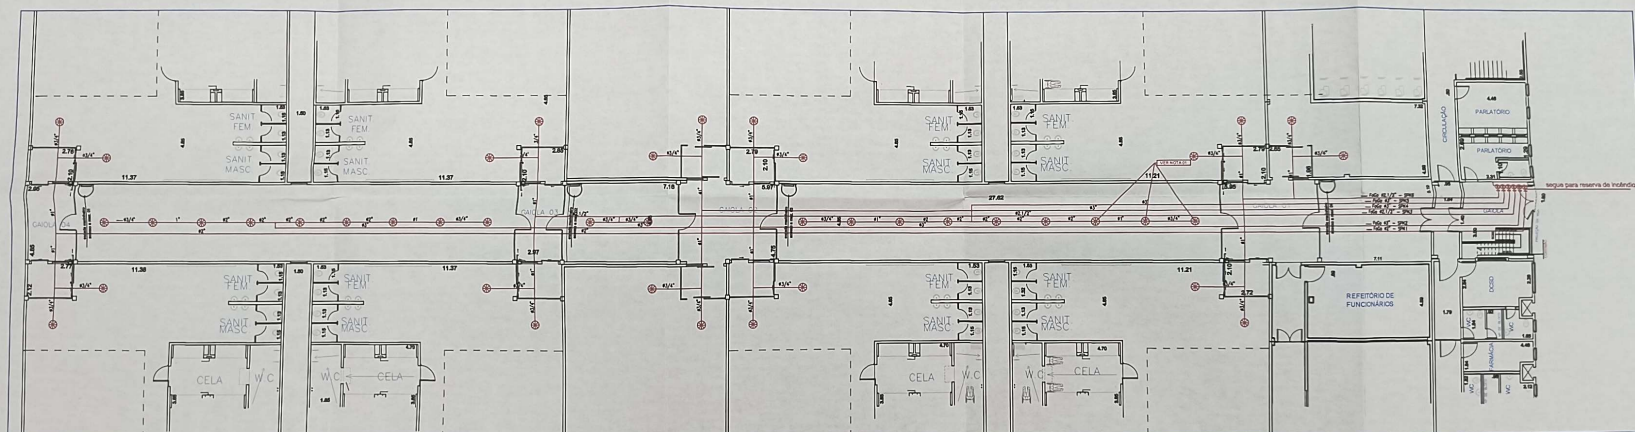

01 - PAVILHÃO SPRINKLER
PAVIMENTO TERREO
Escala 1:100

NOTAS:

01 - Cabeçotes de testes do sistema de chuveiros automáticos (Item 5.1.3.2.2, "p", 4 da IT N° 01/2011)

Polícia Militar do Estado de São Paulo
Corpo de Bombeiros
Serviço de Segurança Contra Incêndio
2ª VIA DO PT N° 032403
APROVADO COM EXIGÊNCIA TÉCNICA
Conferir com o original, conforme Relatório de Análise
dado ao Projeto 5 JUL 2007

Oficial Conferente
Norberto Filho
CRP PA

PROJETO TÉCNICO DE SEGURANÇA CONTRA INCÊNDIO

SPK
04/06

Local: Estrada Vicinal Domiciano Souza, Km 11, s/n - Capela Velha - Guaré/SP
Descrição: 01 - Pavilhão - Planta baixa - SPK

Engº Roberto Rancho
CREA - 060.120.513-0
Responsável Técnico

Penitenciária I Guaré
Diretor Técnico III Wagner Batista
Proprietário ou resp. plaus

ENGSEG